






Arquivo: Rua - Envidado por #17179 - INSTITUCAO ADVENTISTA SUL BRASILEIRA DE EDUCACAO 02/03/2026 08:17:26



PLANTA BAIXA TÉRREO  
ESCALA 1:100

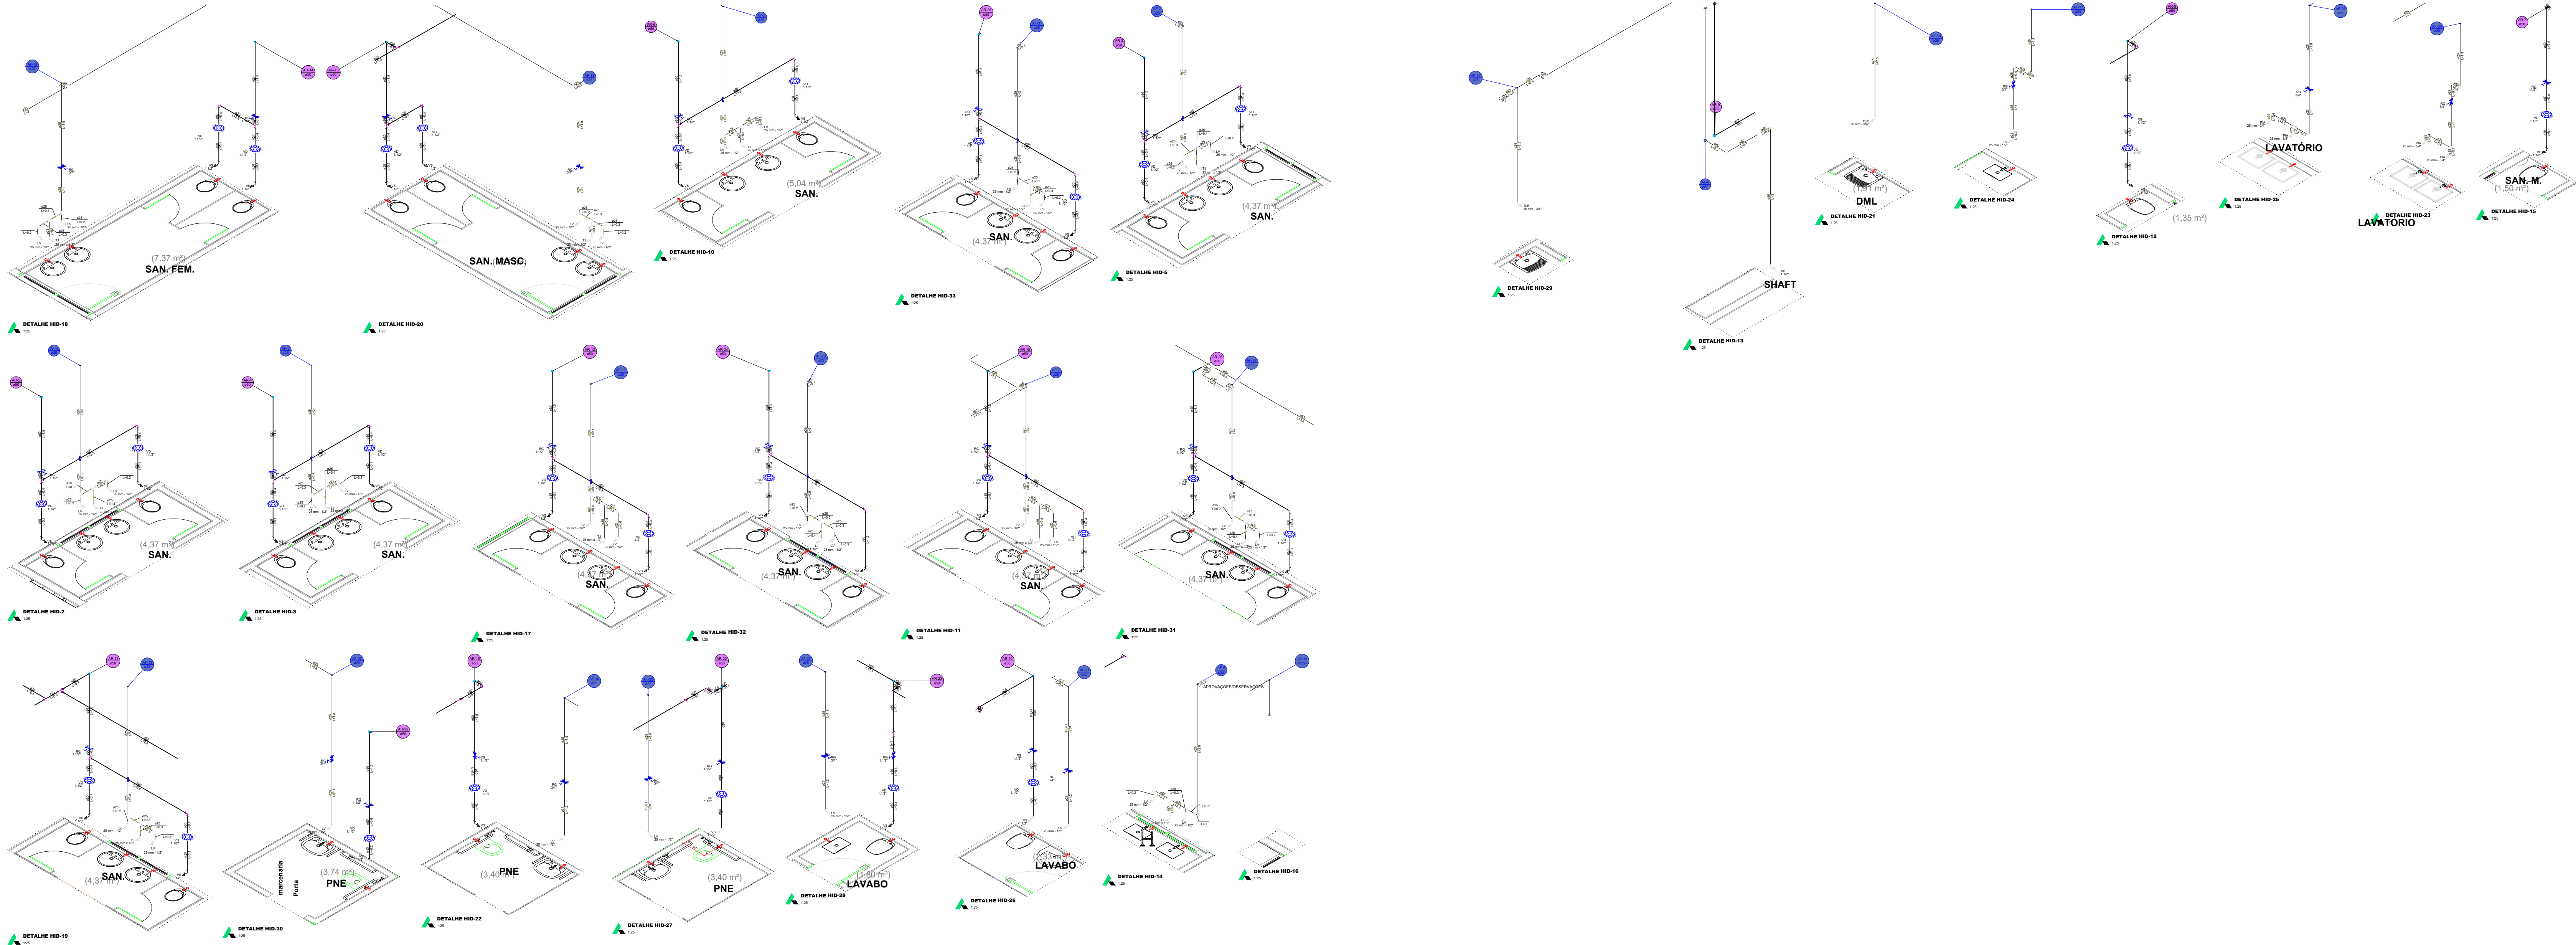

| TABELA DE REVISÃO       |           |      |      |
|-------------------------|-----------|------|------|
| Rev.                    | Rev. Têc. | Data |      |
|                         |           |      |      |
| REVISÃO DOS PROJETOS    |           | REV. | DATA |
| ELABORAÇÃO DOS PROJETOS |           | REV. | DATA |




End: R. Francisco Meis, 1261, sala 01 - XV de novembro, Cangaçu - SC, CEP 89353-400 e-mail: heinrich@heinrichengenharia.com - Fone: (48) 99999994

| PROJETO HIDRÁULICO           |  |                                         |  |
|------------------------------|--|-----------------------------------------|--|
| Resp. Têc.: Engenheiro civil |  | e-mail: heinrich@heinrichengenharia.com |  |
| Heinrich Engenharia          |  | Fones: (48) 99999994                    |  |

|                                                  |                                              |
|--------------------------------------------------|----------------------------------------------|
| Proprietário:                                    | Local:                                       |
| INSTITUCAO ADVENTISTA SUL BRASILEIRA DE EDUCACAO | RUA São, SN, CENTRO, BALNEARIO CAMBORIO - SC |
| DATA: 27/03/2026                                 | ESCALA: 1:100                                |
| REVISÃO: 27/03/2026                              | Indicados: HIDRÁULICO                        |
| CADISTA: Mayara Seia                             | FOLHA: 02                                    |

DESCRIÇÃO DA PRANCHA:  
PLANTA BAIXA E DETALHES TÉRREO



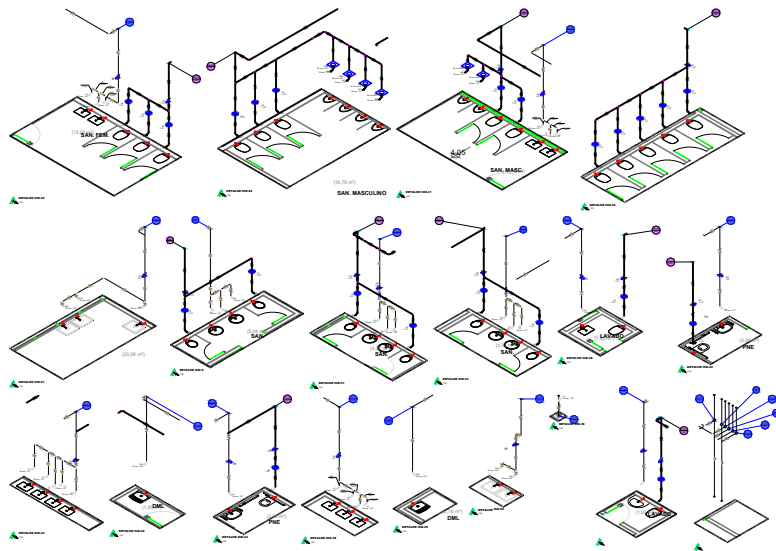

**HENRICH**  
Engenharia


End: R. Francisco Moss, 1261, sala 01 - XV de novembro, Corga - SC, CEP 80000-480 e-mail: helder.matheus@heinrichengenharia.com - Fones: (41) 30000034

|                                                                   |                                                                                                              |
|-------------------------------------------------------------------|--------------------------------------------------------------------------------------------------------------|
| <p>Resp. Téc.: Engenharia civil</p> <p>Heider Moyses Heinrich</p> | <p>Site: heinrichengenharia.com<br/>e-mail: heider.moyes@heinrichengenharia.com<br/>Fones: (41) 33040304</p> |
|-------------------------------------------------------------------|--------------------------------------------------------------------------------------------------------------|

DESCRIÇÃO DA PRANCHA:  
PLANTA BAIXA E DETALHES 1º PAV.


| Model   | Model   | Model   | Model   | Model   | Model   |
|---------|---------|---------|---------|---------|---------|
| Model 1 | Model 2 | Model 3 | Model 4 | Model 5 | Model 6 |



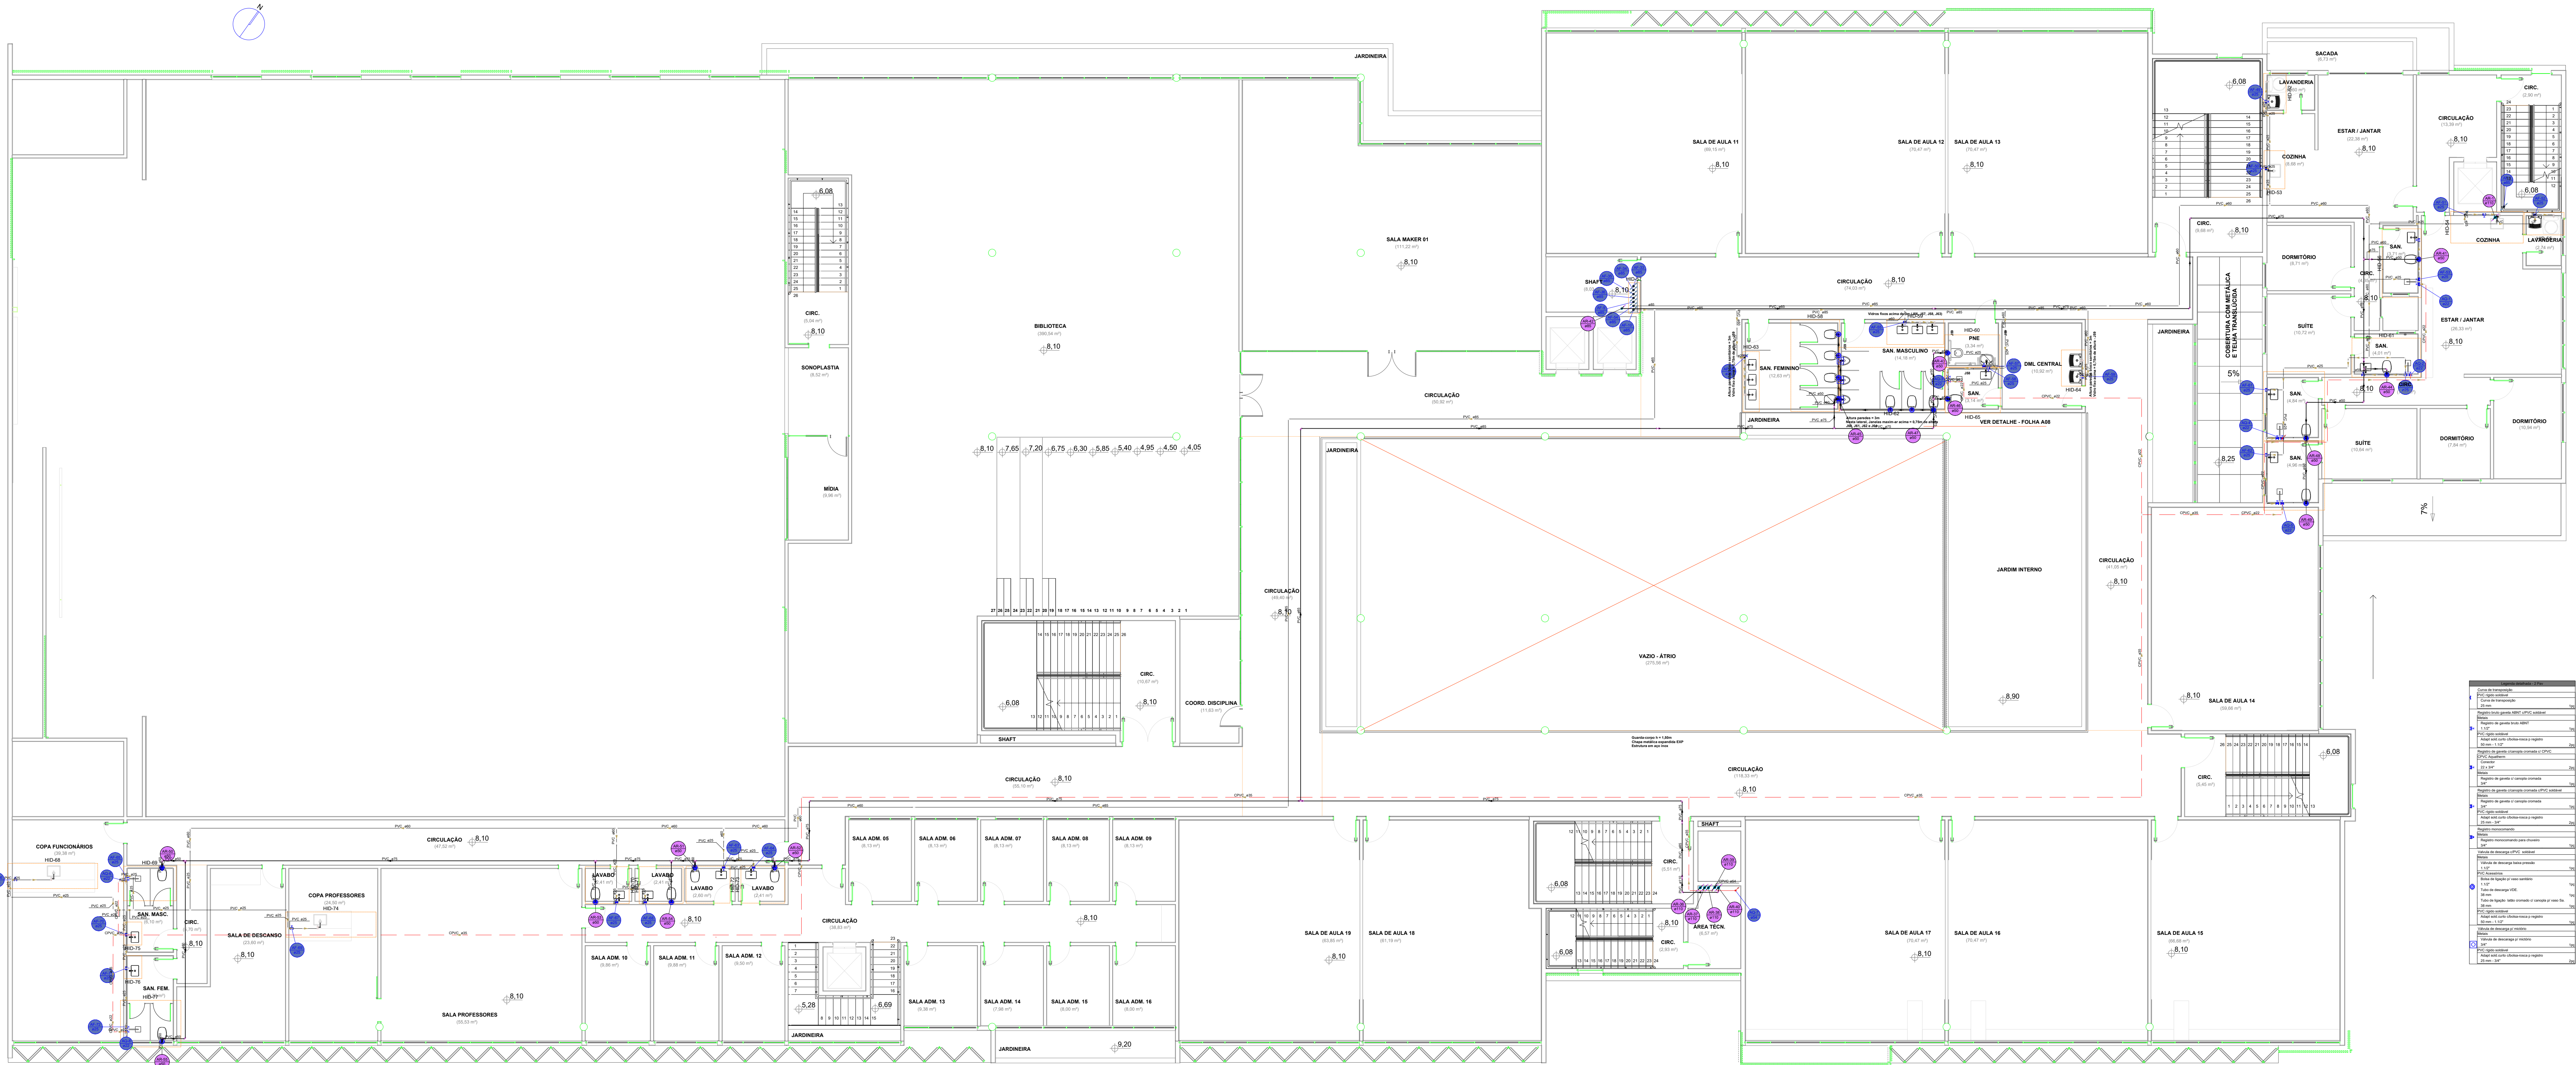

| Rev | Rev | Téc | Data |
|-----|-----|-----|------|
| 1   | 1   | 1   | 1    |
| 2   | 2   | 2   | 2    |
| 3   | 3   | 3   | 3    |
| 4   | 4   | 4   | 4    |
| 5   | 5   | 5   | 5    |
| 6   | 6   | 6   | 6    |
| 7   | 7   | 7   | 7    |
| 8   | 8   | 8   | 8    |
| 9   | 9   | 9   | 9    |
| 10  | 10  | 10  | 10   |
| 11  | 11  | 11  | 11   |
| 12  | 12  | 12  | 12   |
| 99  | 99  | 99  | 99   |
| 100 | 100 | 100 | 100  |

PLANTA BAIXA 2º PAV.  
ESCALA 1:100

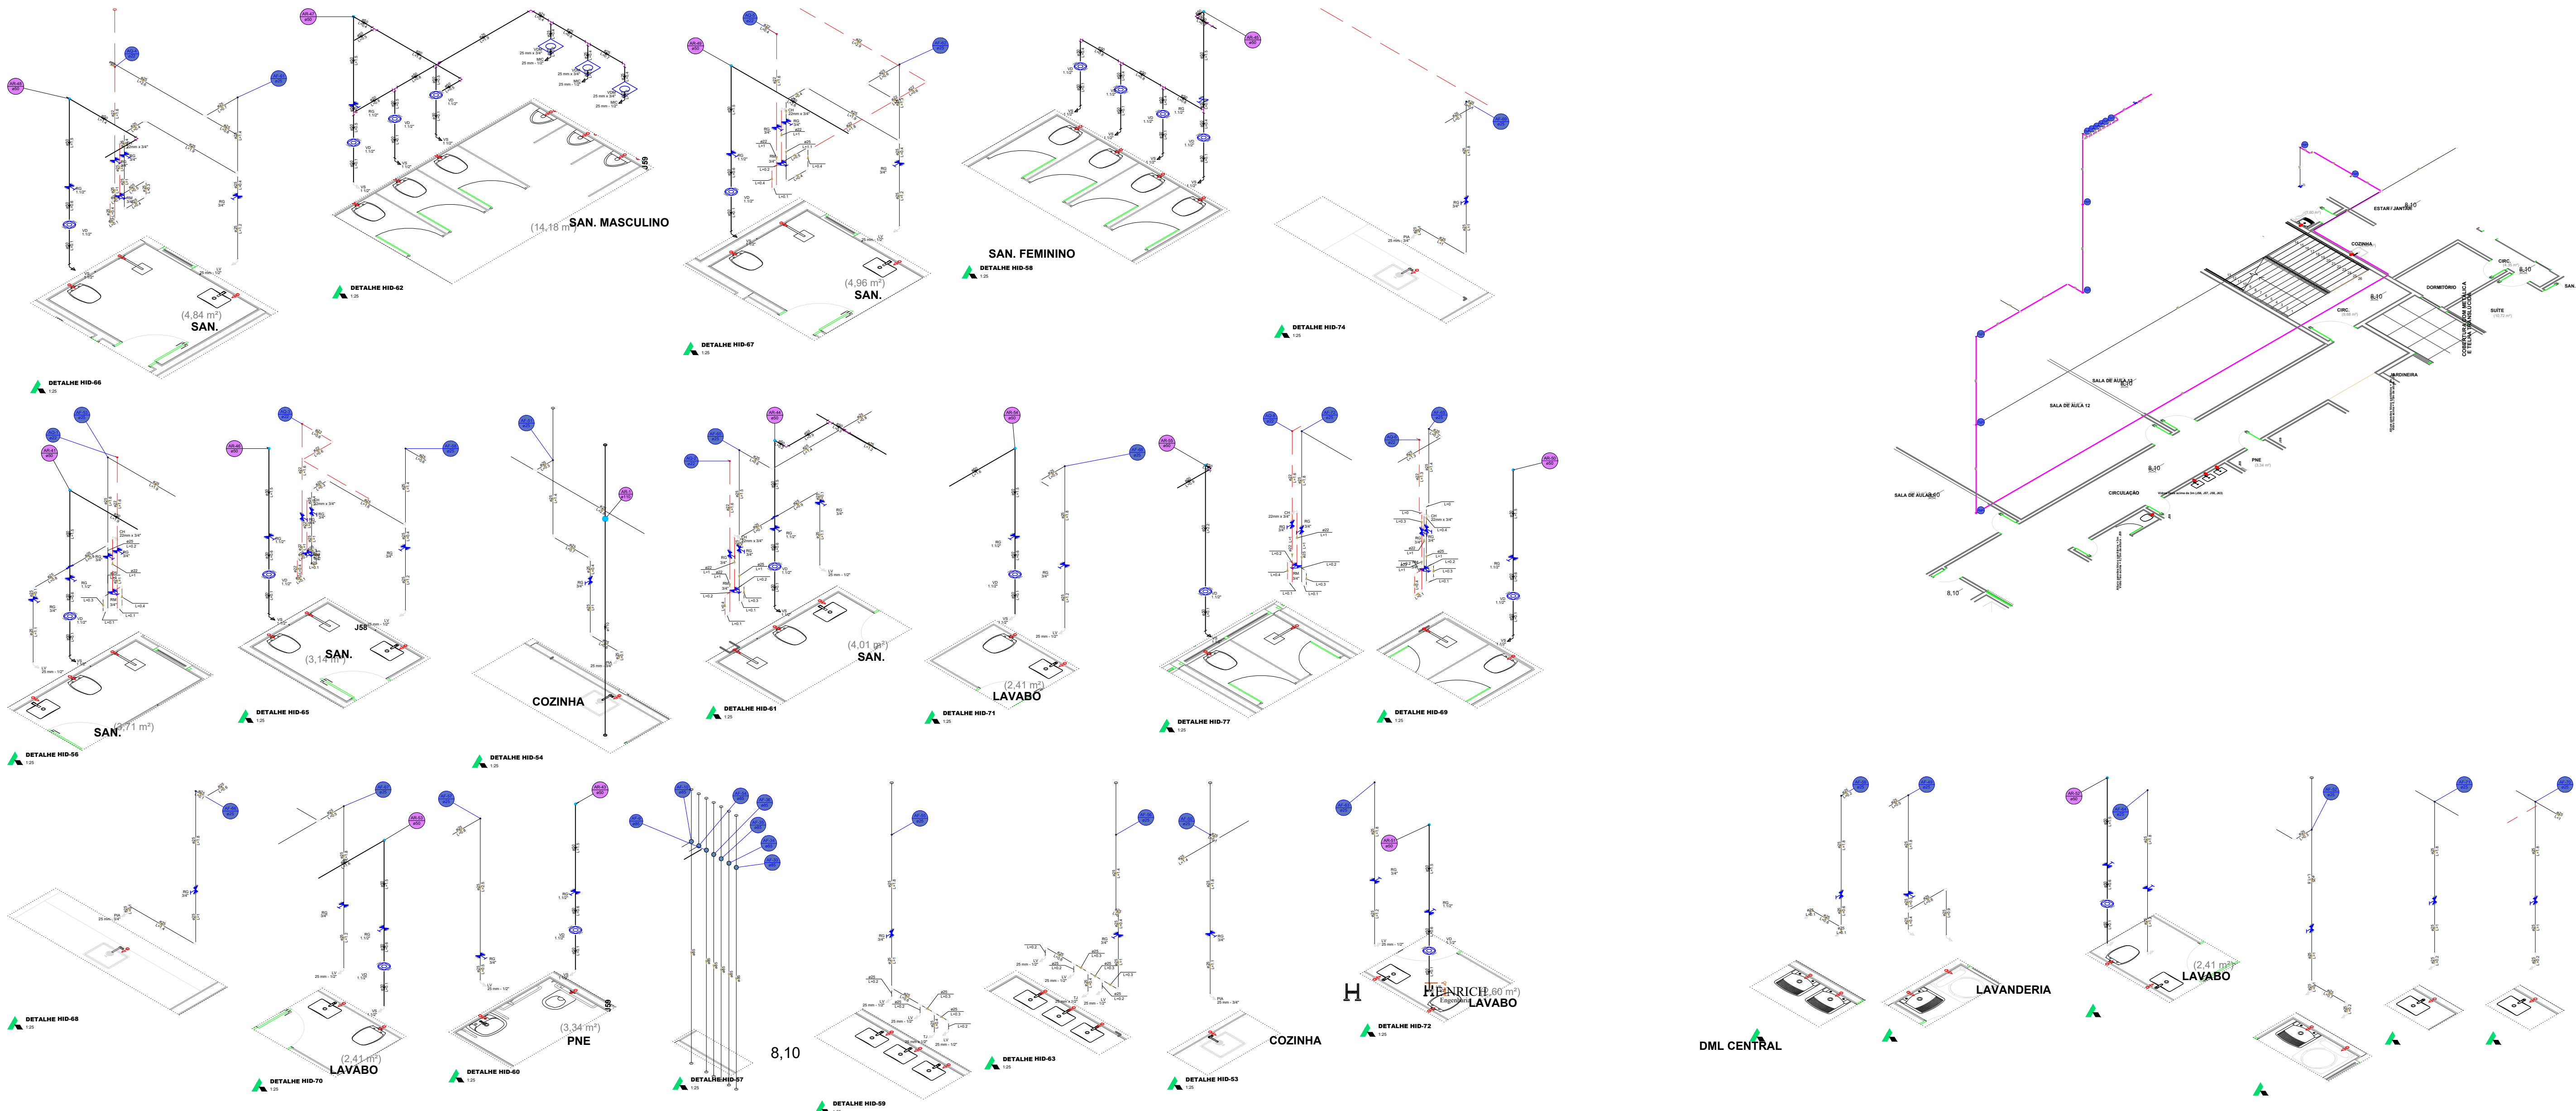

| TABELA DE REVISÃO |     |     |
|-------------------|-----|-----|
| Rev               | Rev | Téc |
| 1                 | 1   | 1   |
| 2                 | 2   | 2   |
| 3                 | 3   | 3   |
| 4                 | 4   | 4   |
| 5                 | 5   | 5   |
| 6                 | 6   | 6   |
| 7                 | 7   | 7   |
| 8                 | 8   | 8   |
| 9                 | 9   | 9   |
| 10                | 10  | 10  |
| 11                | 11  | 11  |
| 12                | 12  | 12  |
| 99                | 99  | 99  |
| 100               | 100 | 100 |

Engenharia

End: R. Francisco Meis, 1201, sala 01 - XV de Novembro, Corupa - SC, CEP 88355-400 e-mail: helder.mathews@henrichengenharia.com - Fones: (48) 99999994

| PROJETO HIDRÁULICO                                     |  |                                                                                                           |
|--------------------------------------------------------|--|-----------------------------------------------------------------------------------------------------------|
| Resp. Téc: Engenheiro civil                            |  |                                                                                                           |
| Helder Mathews Henrich<br>Eng. Civil - CREA 52.40392/2 |  | Site: helen@henrichengenharia.com<br>e-mail: helder.mathews@henrichengenharia.com<br>Fones: (48) 99999994 |

|                                                                               |                                              |
|-------------------------------------------------------------------------------|----------------------------------------------|
| Proprietário:                                                                 | Local:                                       |
| INSTITUIÇÃO ADVENTISTA SUL BRASILEIRA DE EDUCAÇÃO<br>CNPJ: 26.725.884/0001-41 | RUA São, SN, CENTRO, BALNEÁRIO CAMBORIÓ - SC |

|            |           |            |             |               |
|------------|-----------|------------|-------------|---------------|
| DATA       | ESCALA:   | TIPO:      | CADISTA:    | FOLHA         |
| 27/02/2016 | Indicadas | HIDRÁULICO | Mayara Seix | <b>HID.04</b> |
| 27/02/2016 |           |            |             | <b>08</b>     |

|                                 |
|---------------------------------|
| DESCRIÇÃO DA PRANCHETA:         |
| PLANTA BAIXA E DETALHES 2º PAV. |










PLANTA BAIXA 4º PAV.

ESCALA 1:100

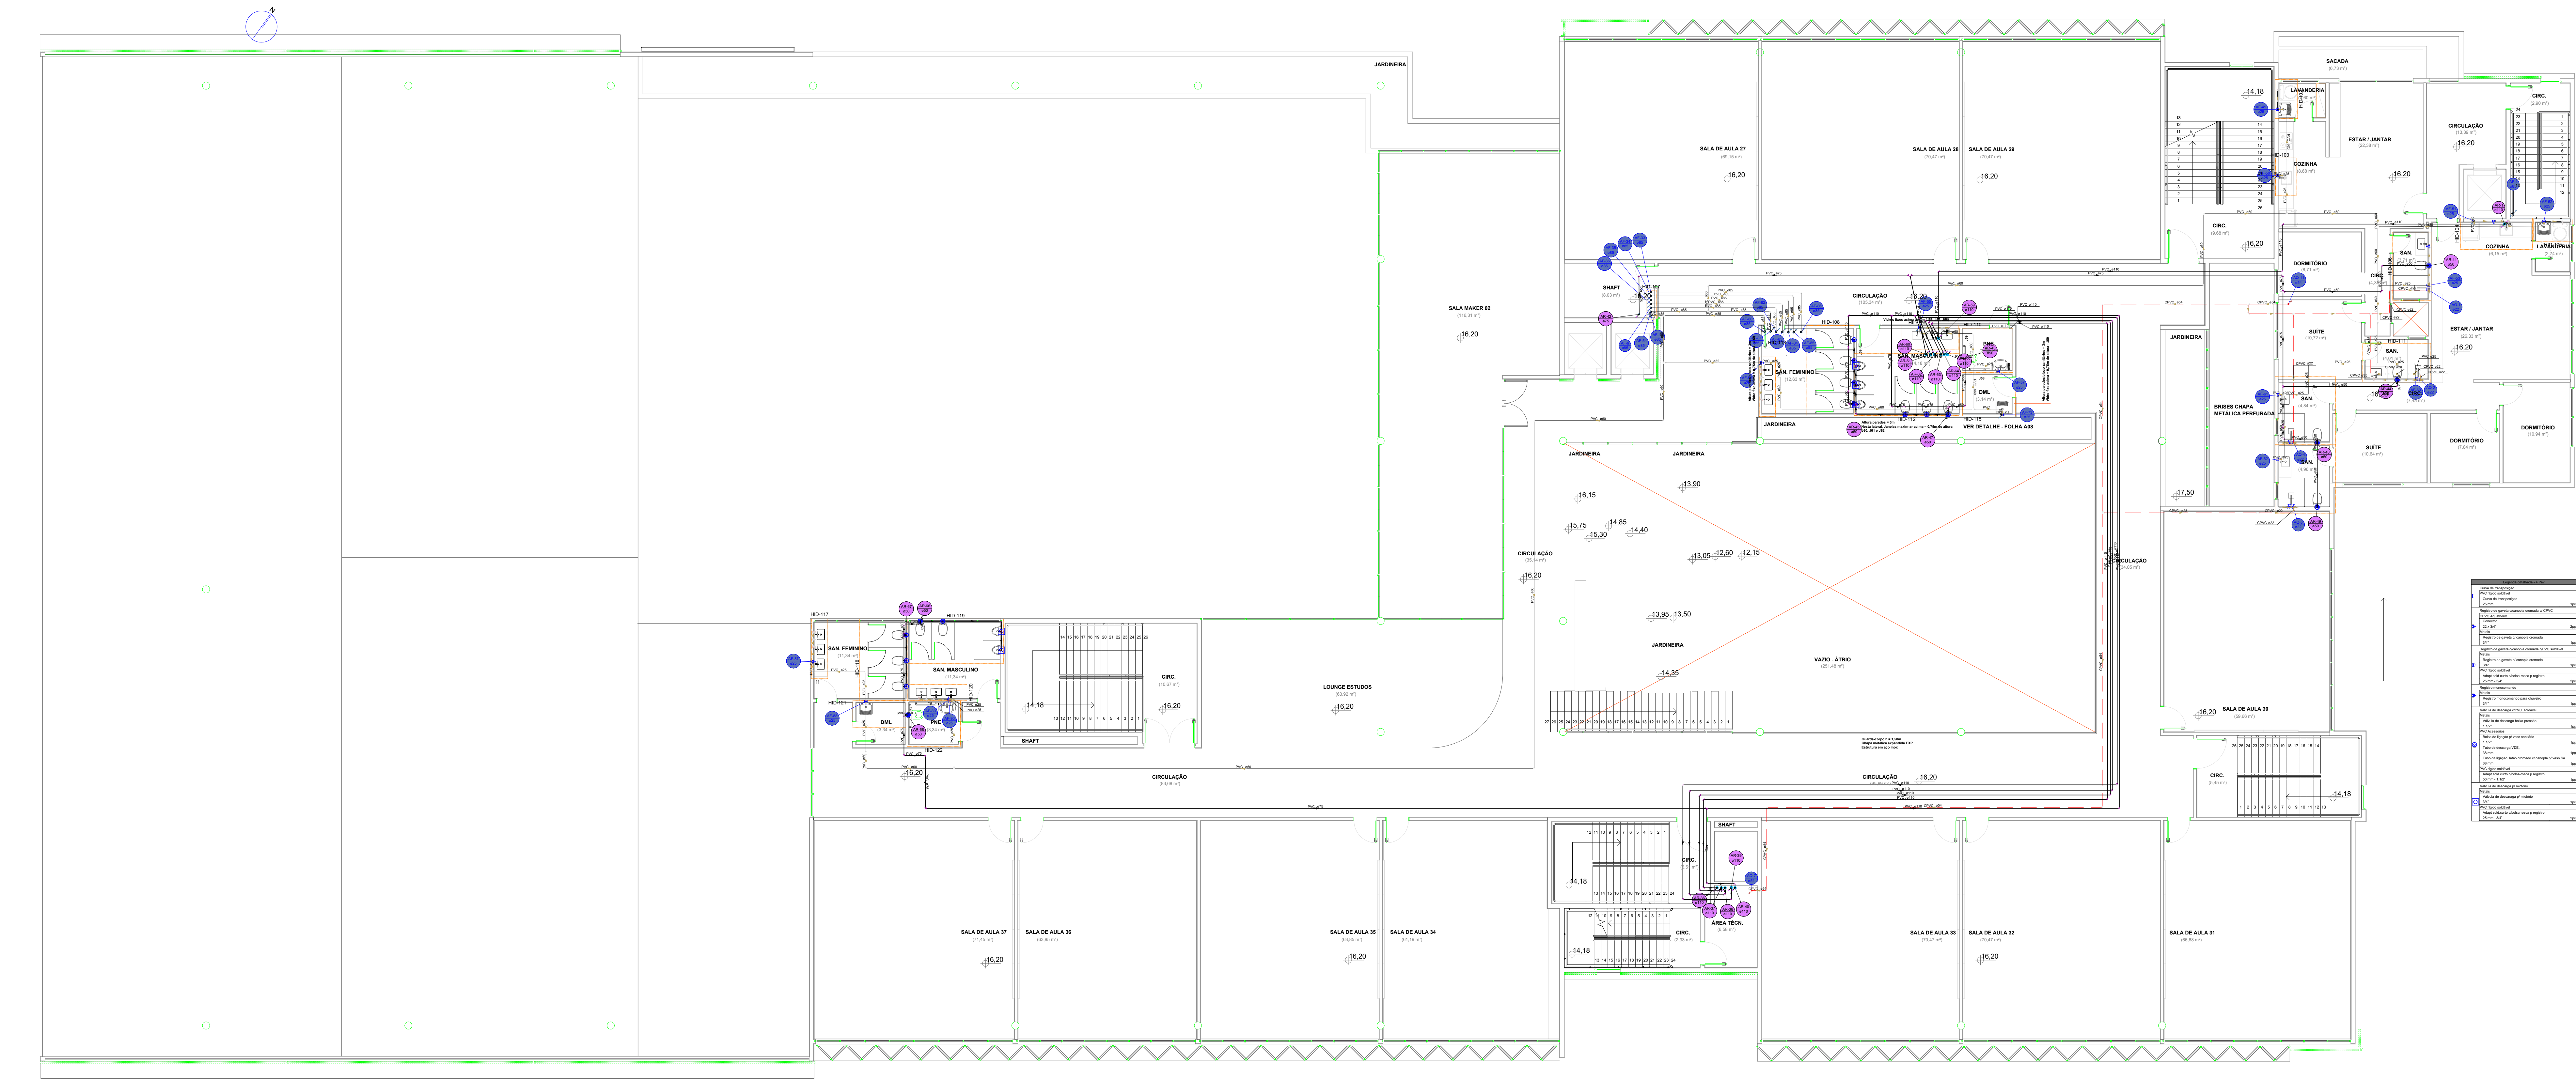

| REVISÃO | DATA       | FEITO POR | REVISADO POR |
|---------|------------|-----------|--------------|
| 01      | 27/03/2026 | HEINRICH  | HEINRICH     |
| 02      | 27/03/2026 | HEINRICH  | HEINRICH     |
| 03      | 27/03/2026 | HEINRICH  | HEINRICH     |
| 99      | 27/03/2026 | HEINRICH  | HEINRICH     |
| 100     | 27/03/2026 | HEINRICH  | HEINRICH     |

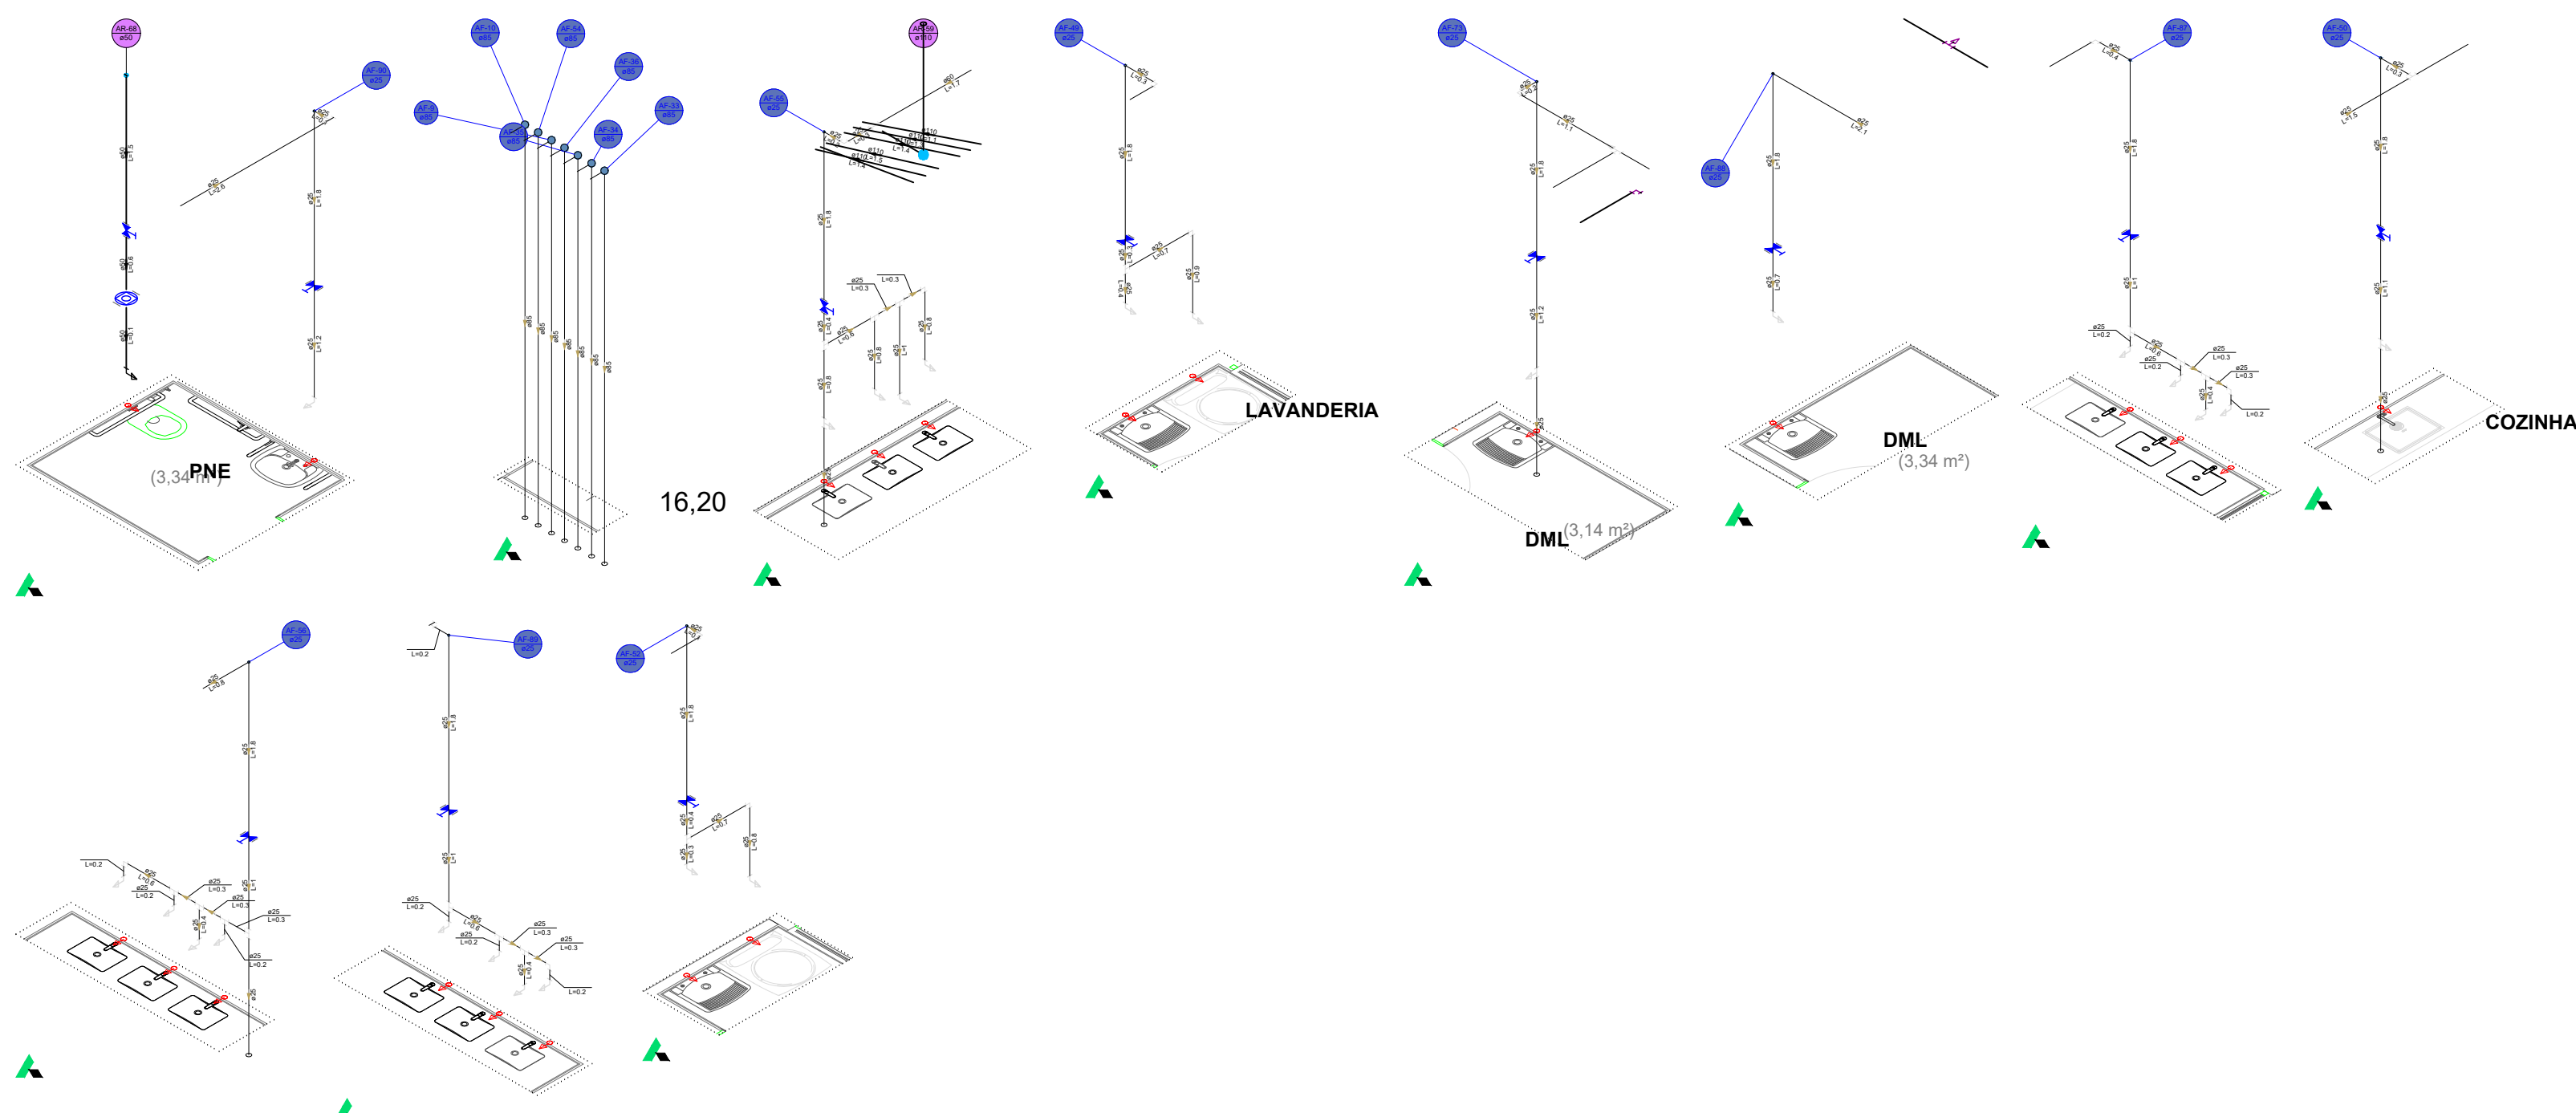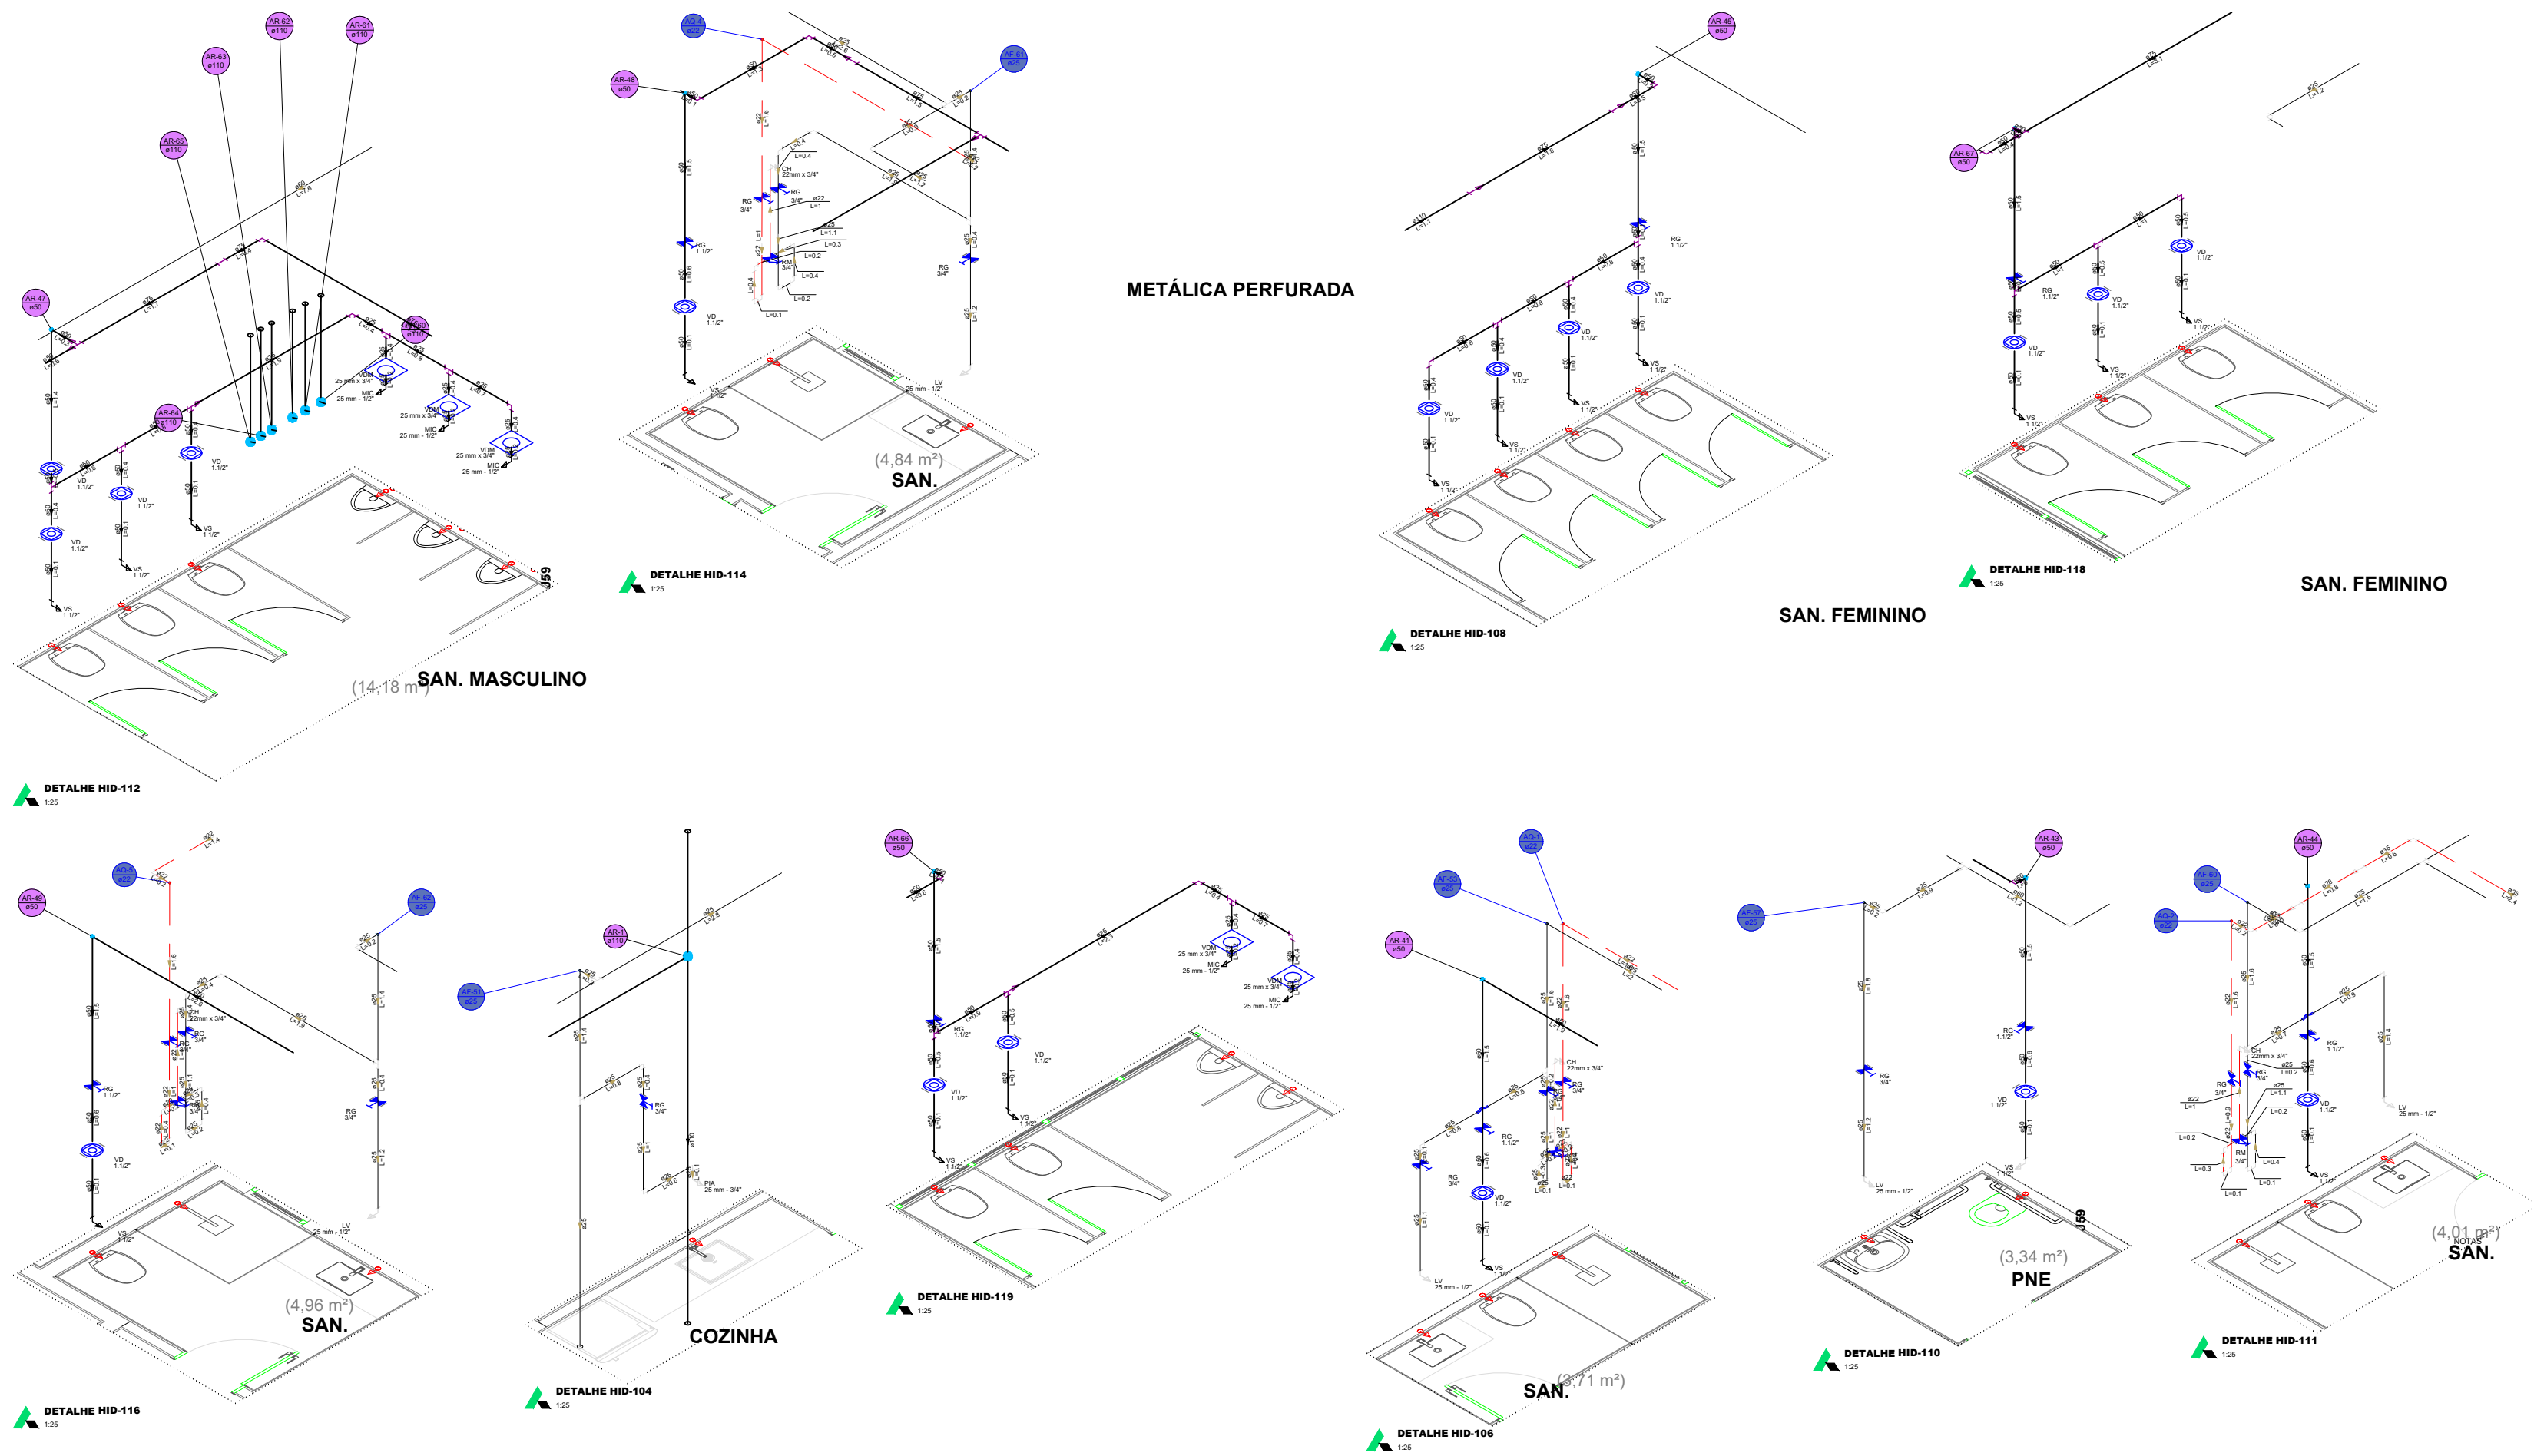

| TABELA DE REVISÃO |           |      |
|-------------------|-----------|------|
| Rev               | Rev. Têc. | Data |
| 01                |           |      |
| 02                |           |      |
| 03                |           |      |
| 99                |           |      |
| 100               |           |      |

HEINRICH

Engenharia

End. R. Francisco Meis, 1.081, sala 01 - XV de novembro, Corgua - SC, CEP 89393-480 e-mail: heinrich.engenharia@gmail.com - Fone: (48) 99999994

OBRA:

PROJETO HIDRÁULICO

Resp. Têc.: Engenheiro civil

Heinrich Mathias Heinrich  
Eng. CREA - CREA/SC 63592/2

Site: heinrich.engenharia.com  
e-mail: heinrich.mathias@heinrichengenharia.com  
Fones: (48) 99999994

Proprietário:

INSTITUIÇÃO ADVENTISTA SUL-BRASILEIRA DE EDUCAÇÃO  
CNPJ: 26.295.884/0001-41

Local:

RUA São, SN, CENTRO, BALNEÁRIO CAMBORIÚ - SC

DATA:

27/03/2026

REVISÃO:

Indicada

ESCALA:

TIPO:

HIDRÁULICO

CADISTA:

Mayara Seia

FOLHA:

HID.06 / 08

DESCRIÇÃO DA FRANCHA:

PLANTA BAIXA E DETALHES 4º PAV.


D:\shortcut-targets-by-Id\1M9pivSkqivCw\ain-smFoZ6eOYJ\_c2Sh\1. Heinrich engenharia de projetos\7. Projetos\ENTREGA\_R1 - CABEC\HIDROSSANITÁRIO\HIDRAULICO\_R1.dwg, 02/03/2026 03:34:20, \_DWG to PDF.pc3

DIREITOS AUTORAIS RESERVADOS PROIBIDA A REPRODUÇÃO OU UTILIZAÇÃO SEM AUTORIZAÇÃO



PLANTA BAIXA 1º PAV.

ESCALA 1:100

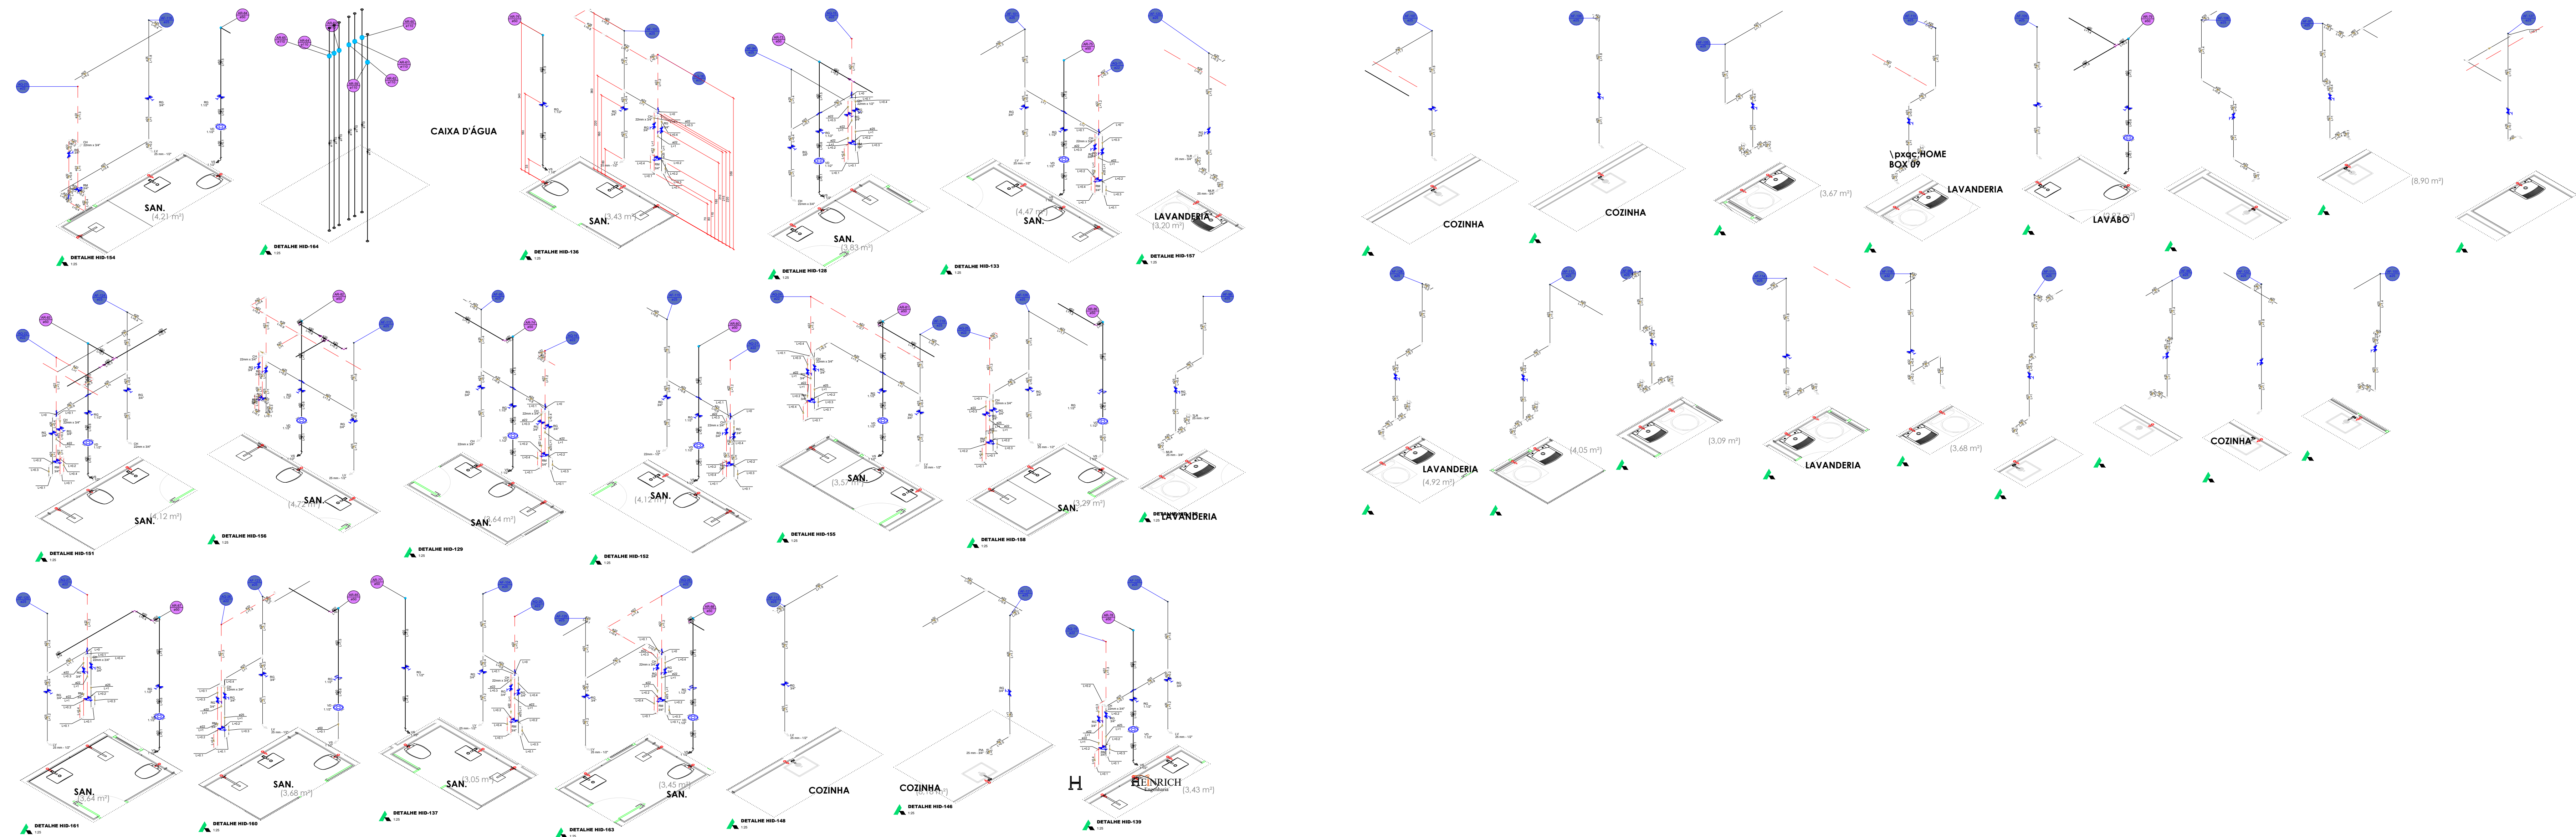

| TABELA DE REVISÃO    |     |          |
|----------------------|-----|----------|
|                      | Rev | Rev      |
|                      | Téc | Data     |
| REVISÃO DOS PROJETOS | REV | HEINRICH |
| EMISSÃO DOS PROJETOS | REV | HEINRICH |







End: R. Francisco Meis, 1081, sala 01 - XV de novembro, Cangaçu - SC, CEP 89833-400 e-mail: heinrich@heinrichengenharia.com - Fone: (48) 99999999

|                                                   |            |                                                 |             |
|---------------------------------------------------|------------|-------------------------------------------------|-------------|
| OBRA:                                             |            |                                                 |             |
| PROJETO HIDRÁULICO                                |            |                                                 |             |
| Resp. Téc: Engenheiro civil                       |            | Site: heinrichengenharia.com                    |             |
| Heinrich Mathieu Heinrich                         |            | e-mail: heinrich.mathieu@heinrichengenharia.com |             |
| Eng. CREA - CREA-SC 62692/2                       |            | Fones: (48) 99999999                            |             |
| Proprietário:                                     |            | Local:                                          |             |
| INSTITUIÇÃO ADVENTISTA SUL-BRASILEIRA DE EDUCAÇÃO |            | RUA São, SN, CENTRO, BALNEÁRIO CAMBORIÚ - SC    |             |
| CNPJ: 26.295.884/0001-44                          |            |                                                 |             |
| DATA                                              | ESCALA:    | TIPO:                                           | CADISTA:    |
| 27/03/2026                                        | Indicada   | HIDRÁULICO                                      | Mayara Seta |
| REVISÃO                                           | 27/03/2026 |                                                 |             |
| FOLHA                                             |            | HID.07 / 08                                     |             |
| DESCRIÇÃO DA FRANCHIA:                            |            |                                                 |             |
| PLANTA BAIXA E DETALHES 5º PAV.                   |            |                                                 |             |



PLANTA BAIXA COBERTURA

ESCALA 1:100

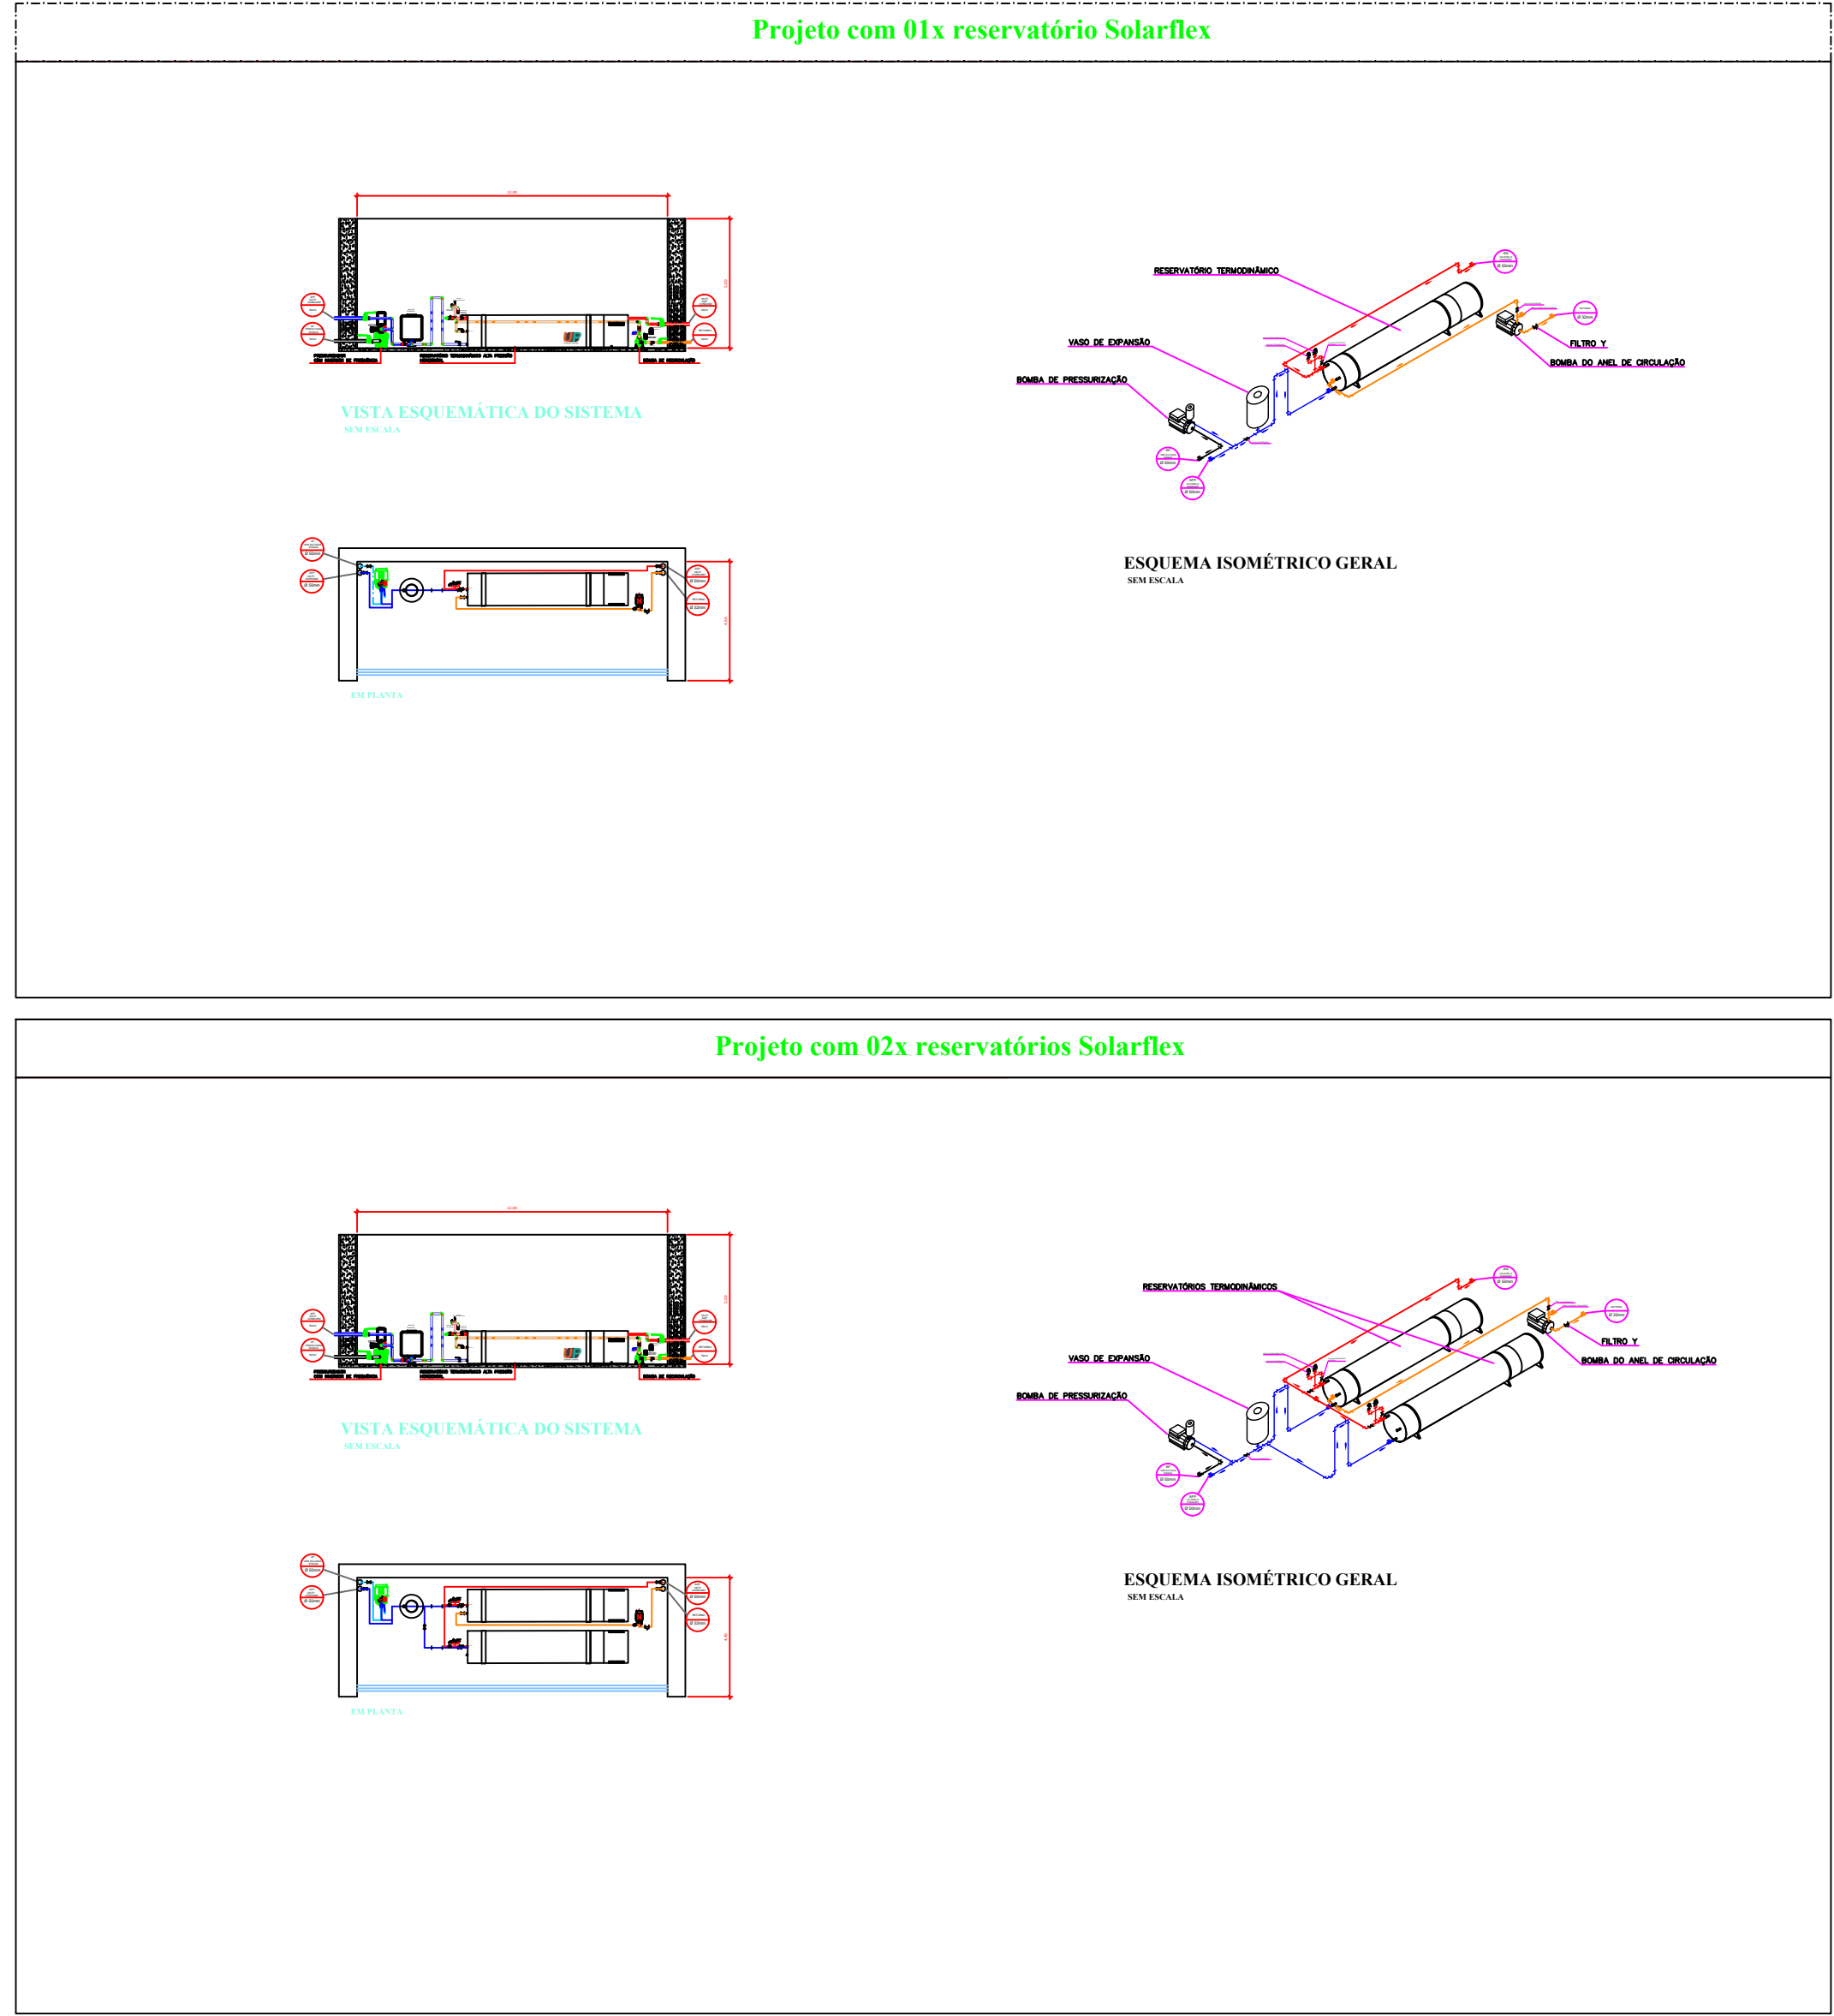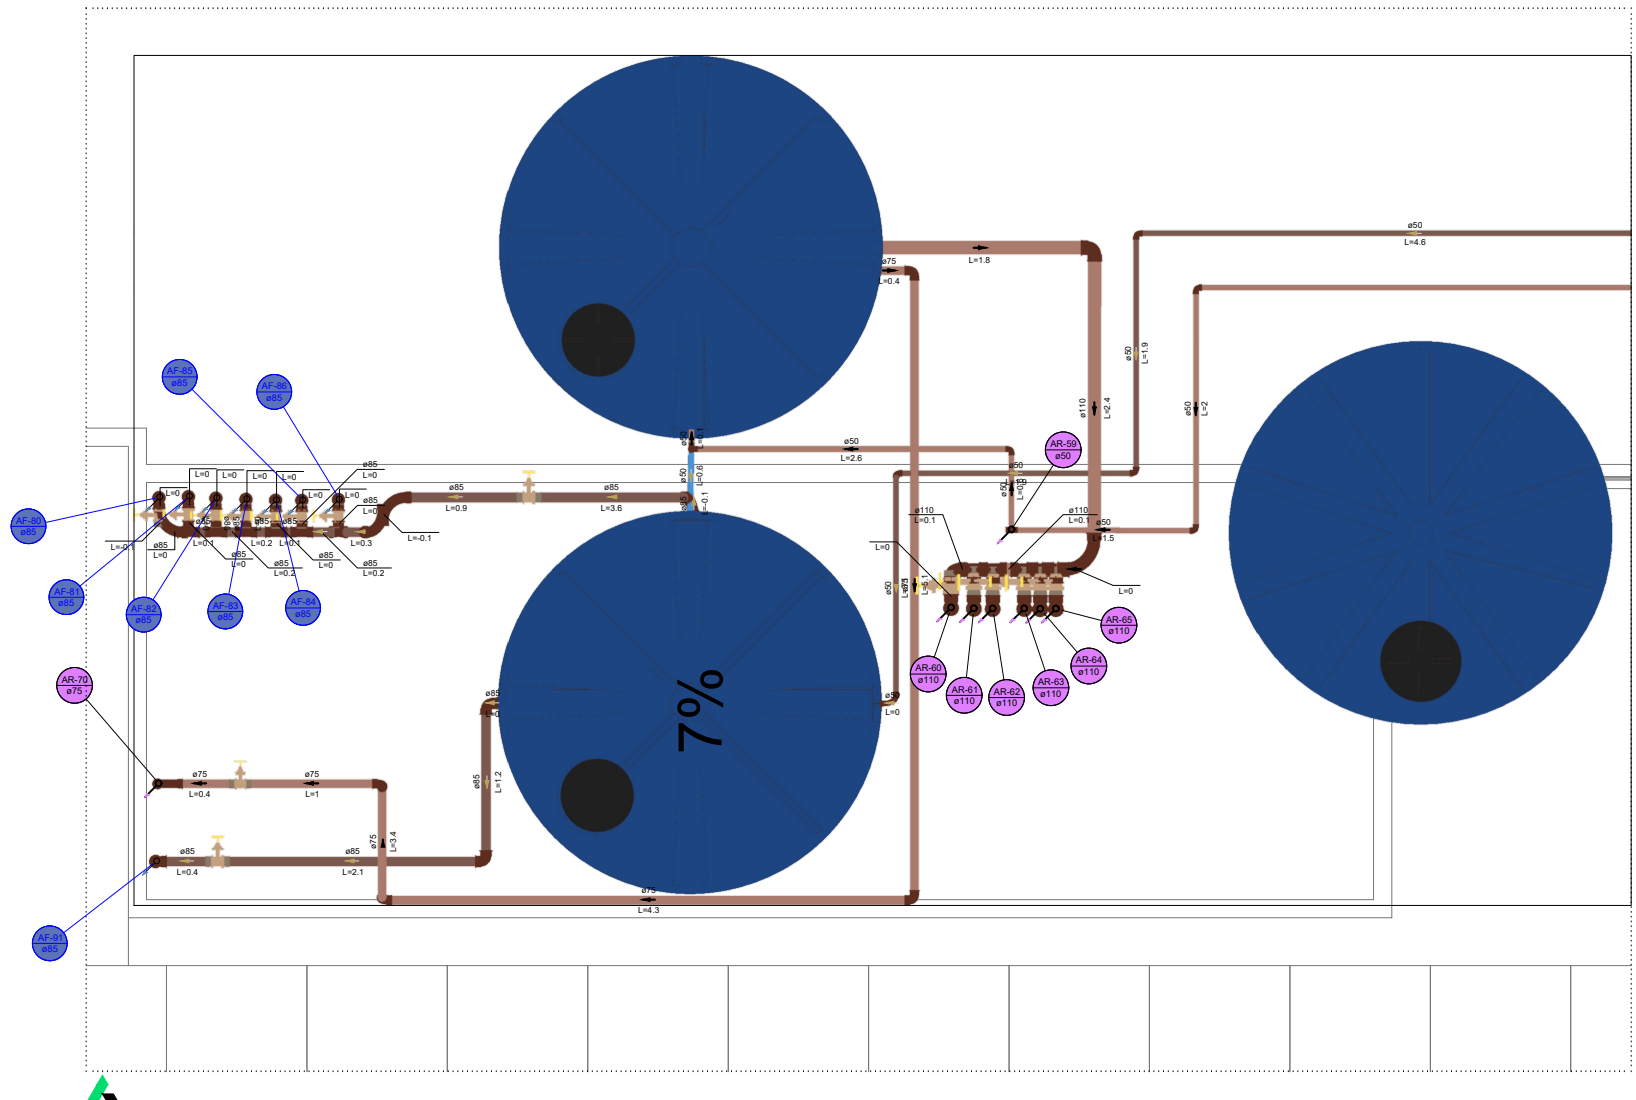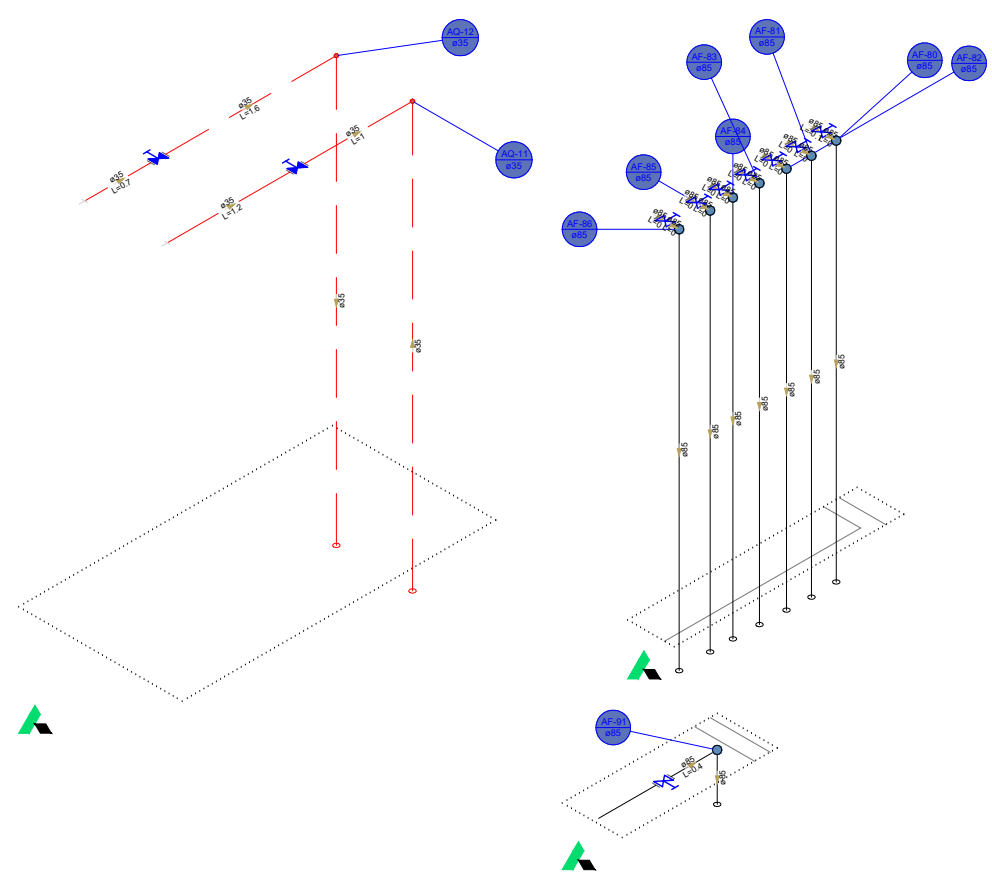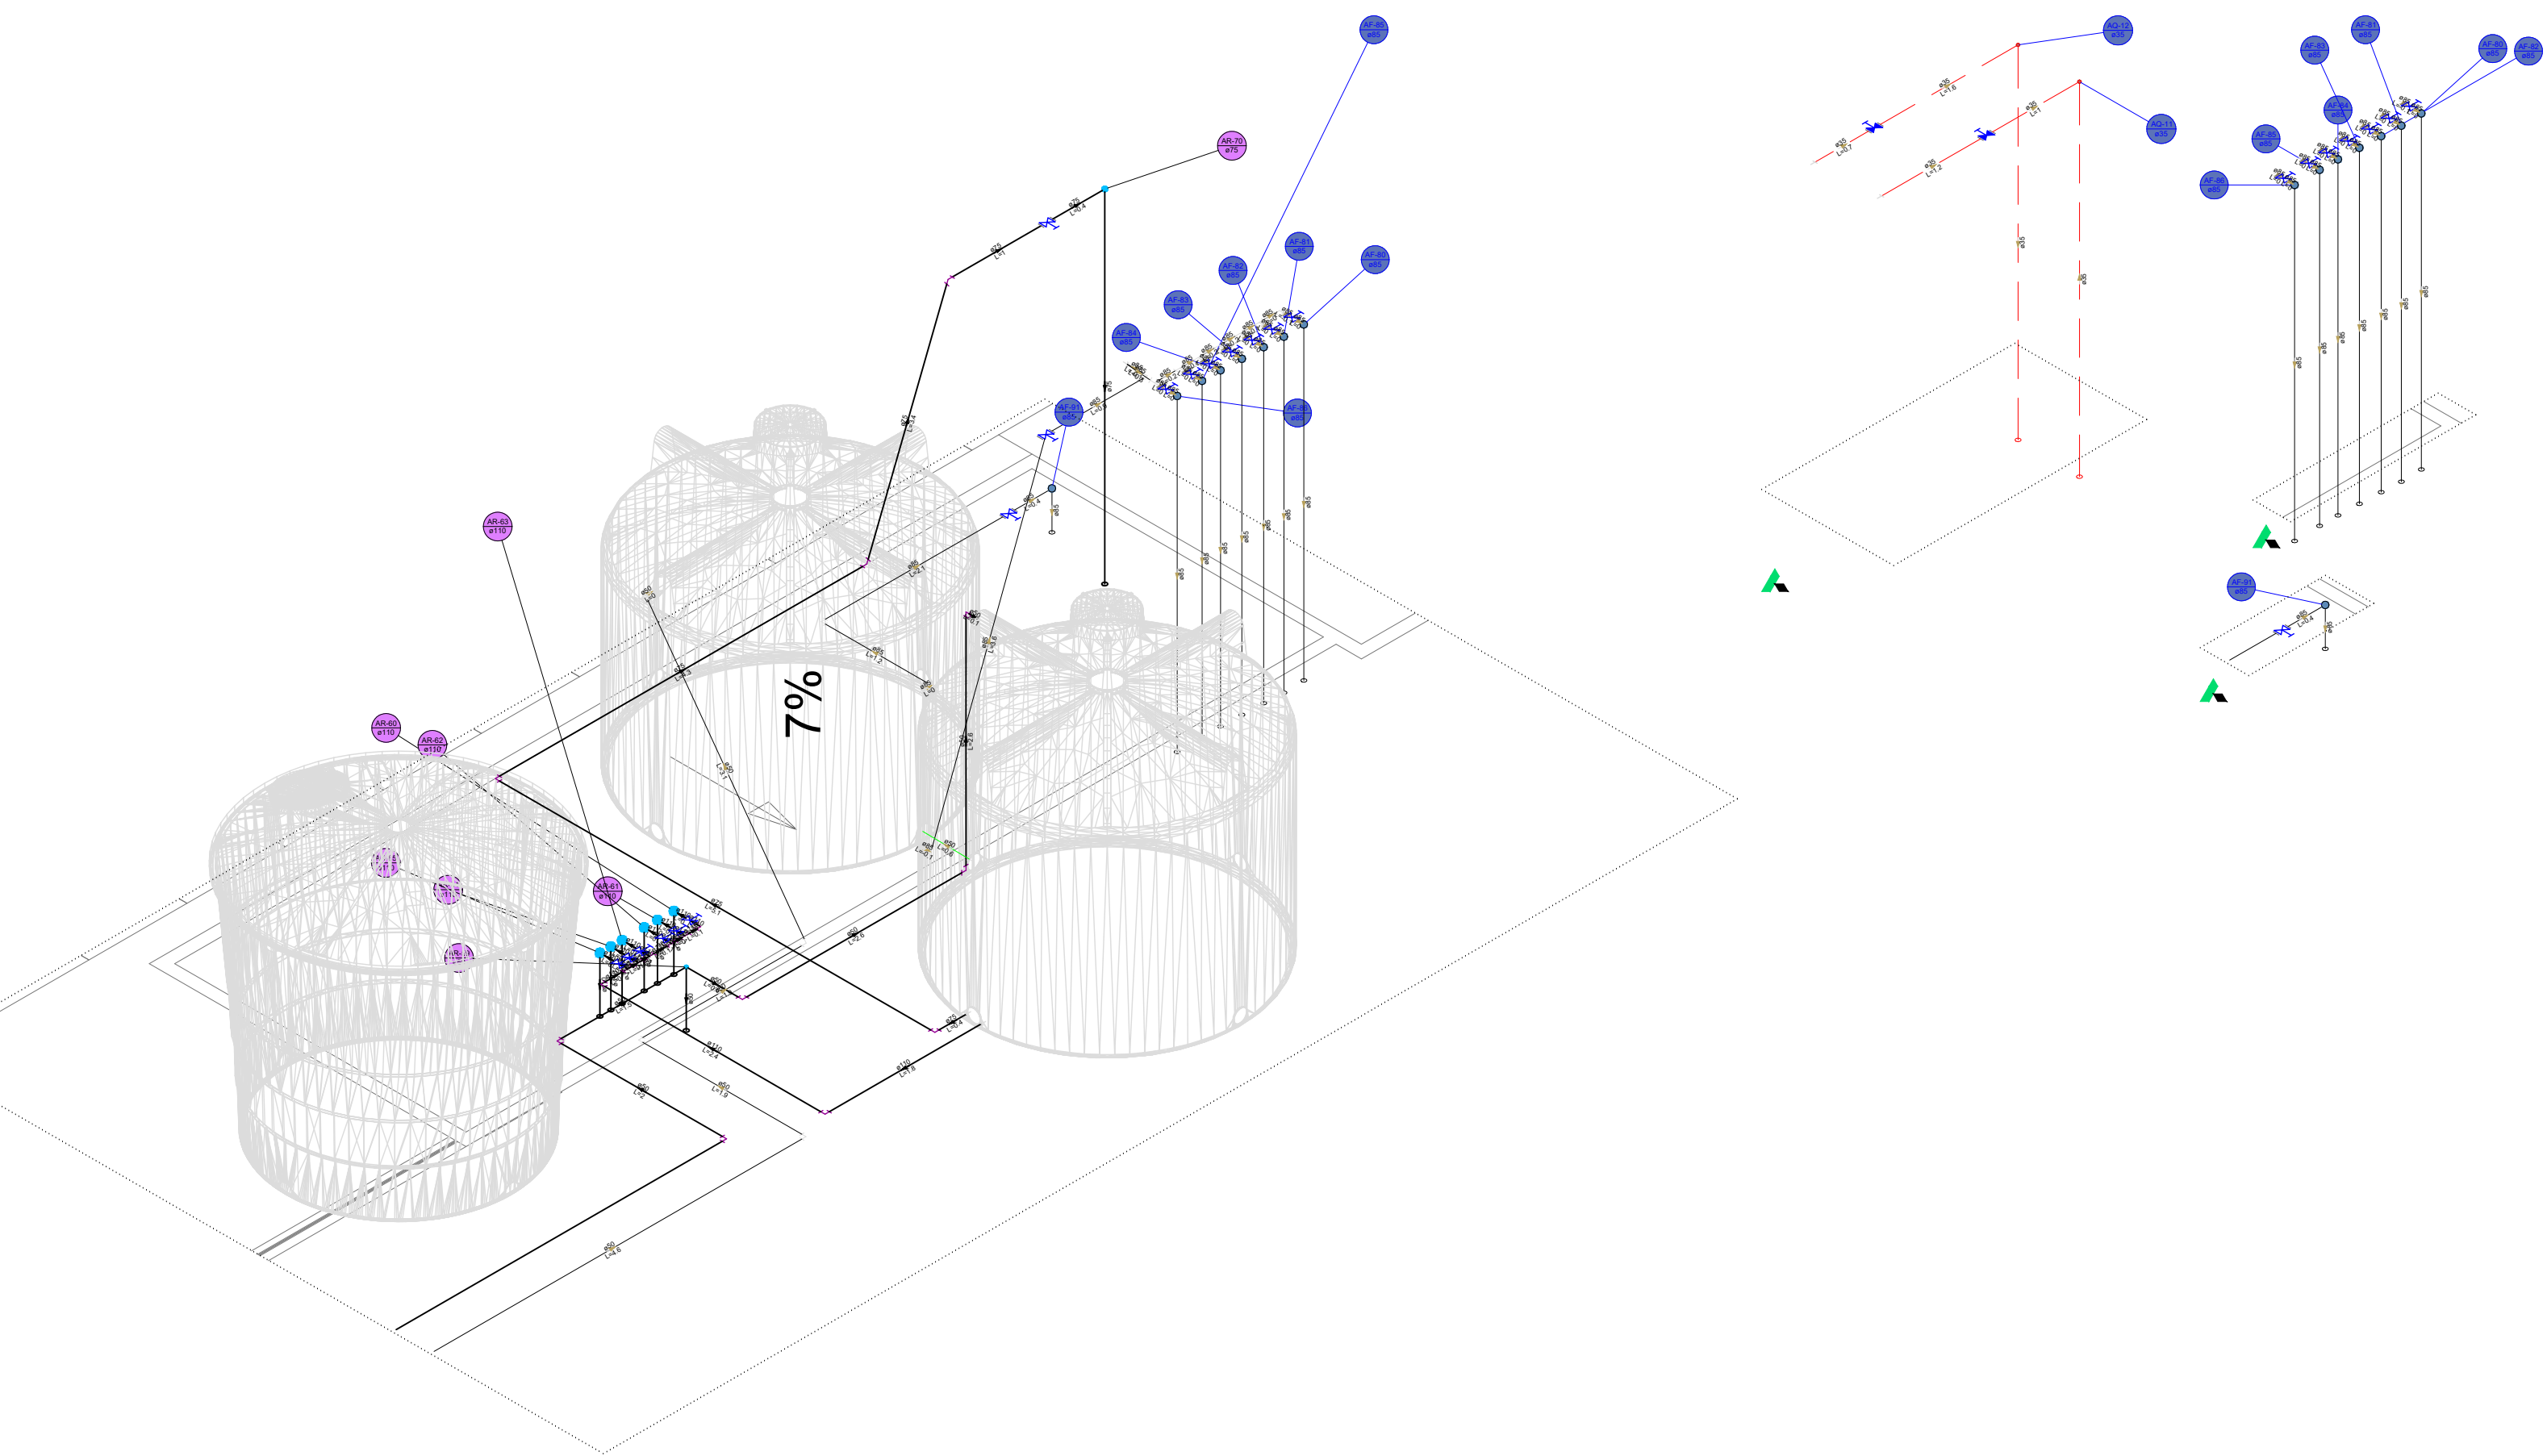

| TABELA DE REVISÃO |                      |            |
|-------------------|----------------------|------------|
| Rev.              | Resp. Téc.           | Data       |
| 01                | Heinrich M. Heinrich | 27/03/2026 |
| 02                | Heinrich M. Heinrich | 09/03/2026 |



Henrich Engenharia

End: R. Francisco Meis, 1261, sala 01 - XV de novembro, Corgua - SC, CEP 89353-480 e-mail: heinrich.matheus@henrichengenharia.com - Fones: (48) 99666604

|                                                   |           |                                                                                                        |             |               |
|---------------------------------------------------|-----------|--------------------------------------------------------------------------------------------------------|-------------|---------------|
| OBRA:                                             |           |                                                                                                        |             |               |
| PROJETO HIDRÁULICO                                |           |                                                                                                        |             |               |
| Resp. Téc: Engenheiro civil                       |           | Site: heinrichengenharia.com<br>e-mail: heinrich.matheus@henrichengenharia.com<br>Fones: (48) 99666604 |             |               |
| Proprietário:                                     |           | Local:                                                                                                 |             |               |
| INSTITUIÇÃO ADVENTISTA SUL BRASILEIRA DE EDUCAÇÃO |           | RUA São, S/N, CENTRO, BALNEÁRIO CAMBORIÚ - SC                                                          |             |               |
| DATA                                              | ESCALA:   | TIPO:                                                                                                  | CADISTA:    | FOLHA         |
| 27/03/2026                                        | Indicadas | HIDRÁULICO                                                                                             | Mayara Seta | <b>HID.08</b> |
| 27/03/2026                                        |           |                                                                                                        |             | <b>08</b>     |
| DESCRIÇÃO DA FRANCHA:                             |           |                                                                                                        |             |               |
| PLANTA BAIXA E DETALHES 4º PAV.                   |           |                                                                                                        |             |               |
























**ESCALA 1:100**

PLANTA BAIXA E DETALHES



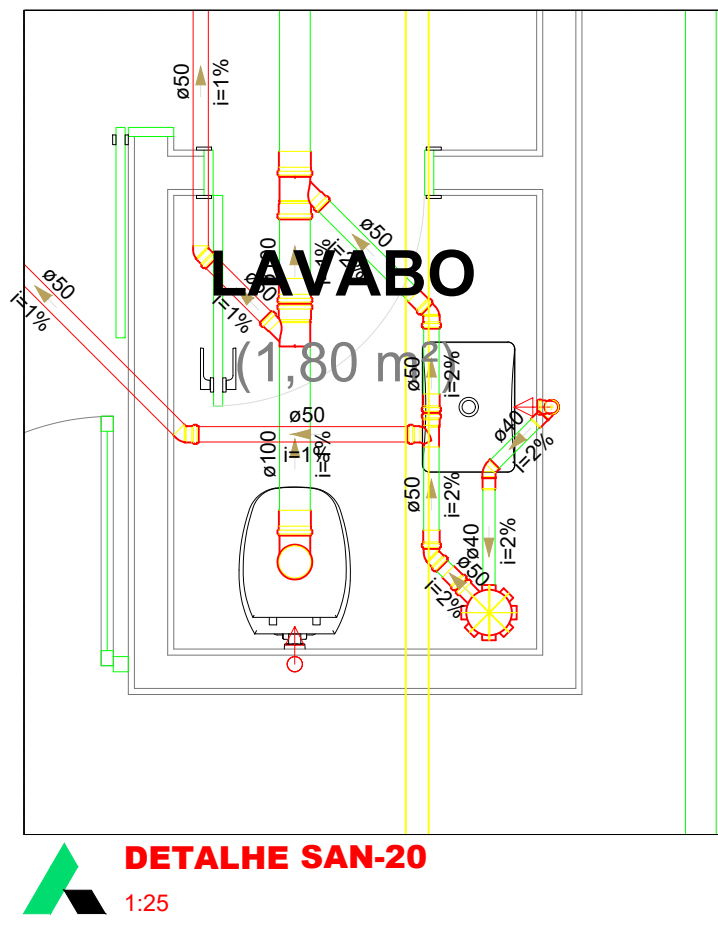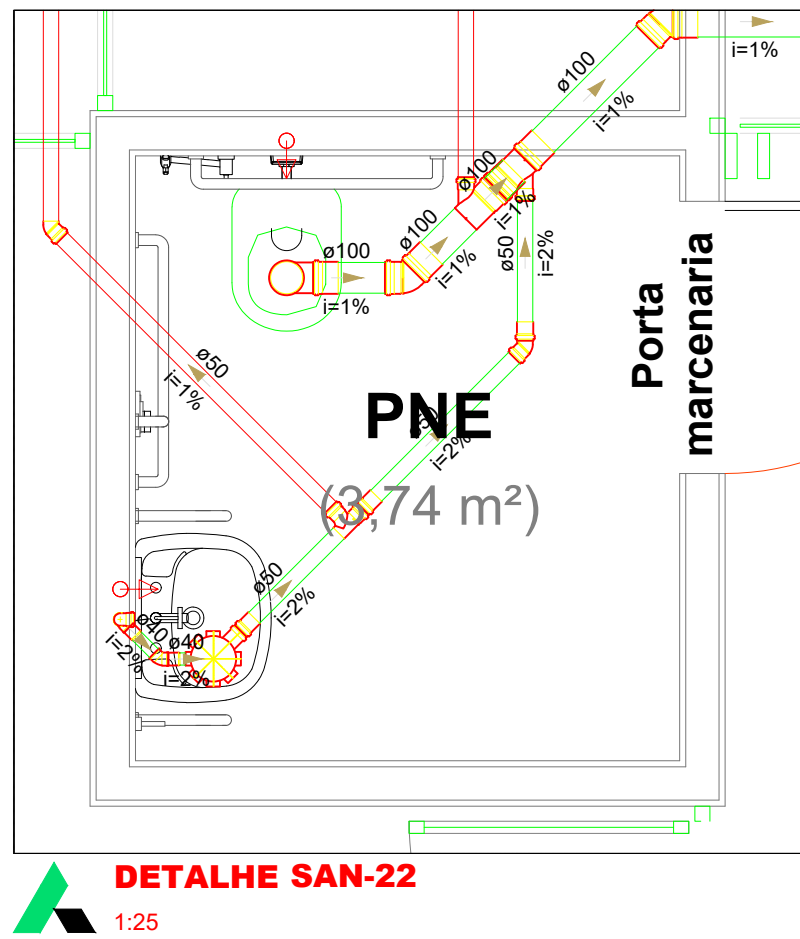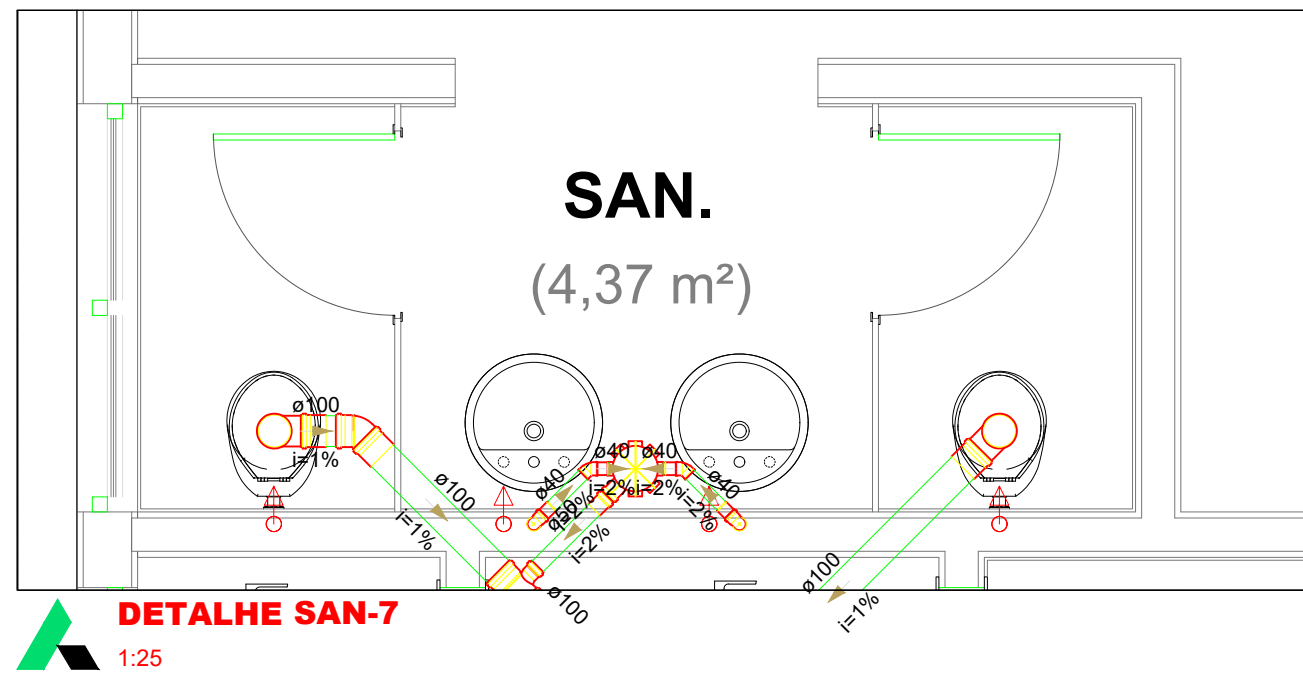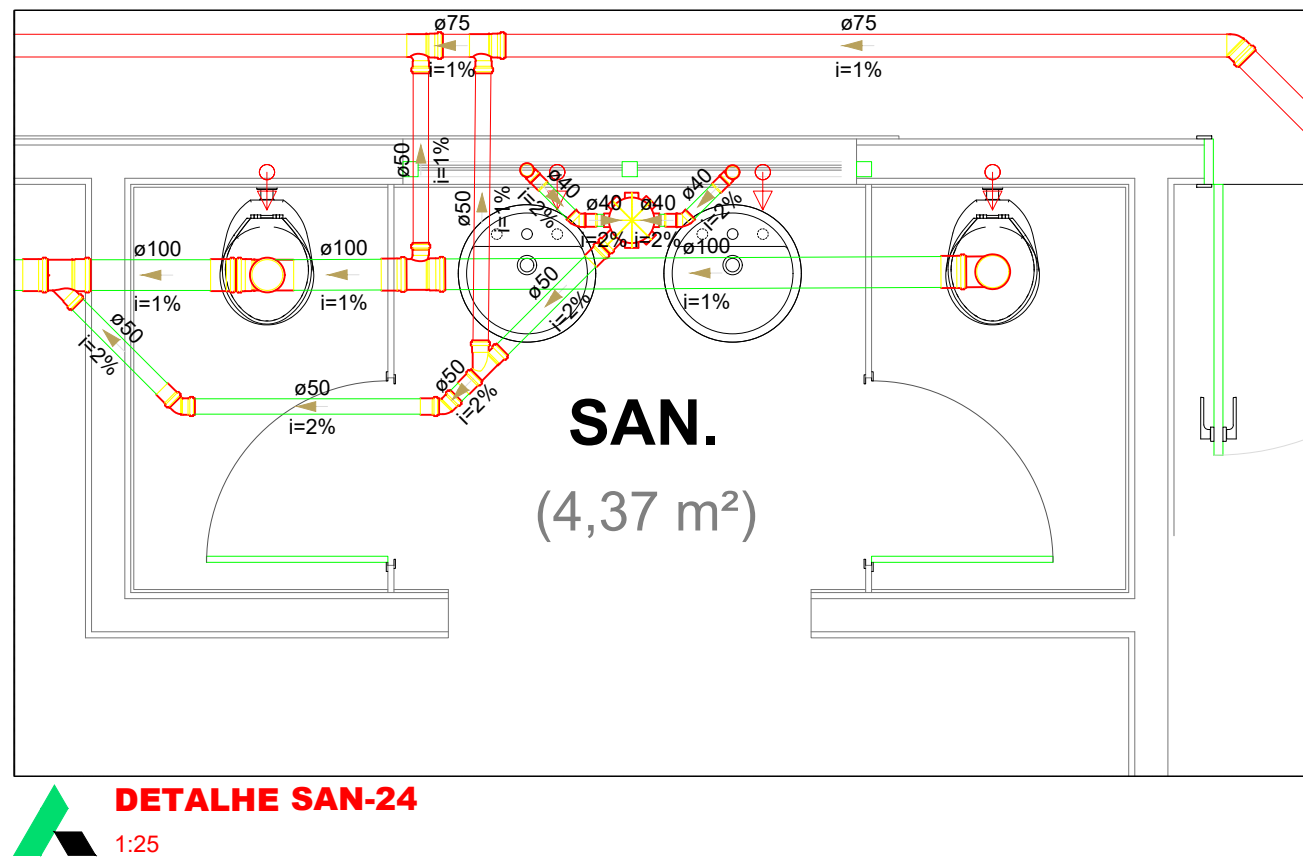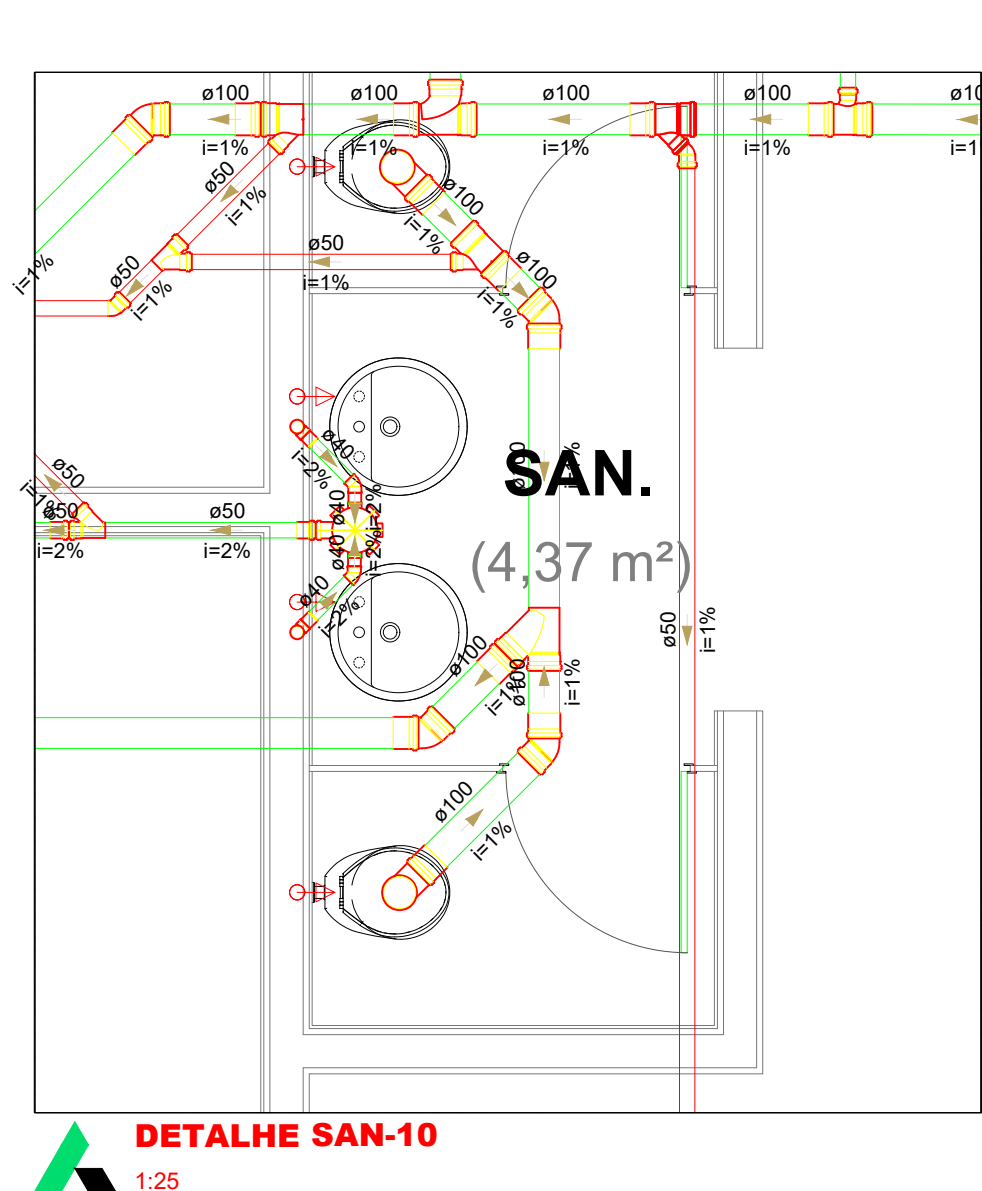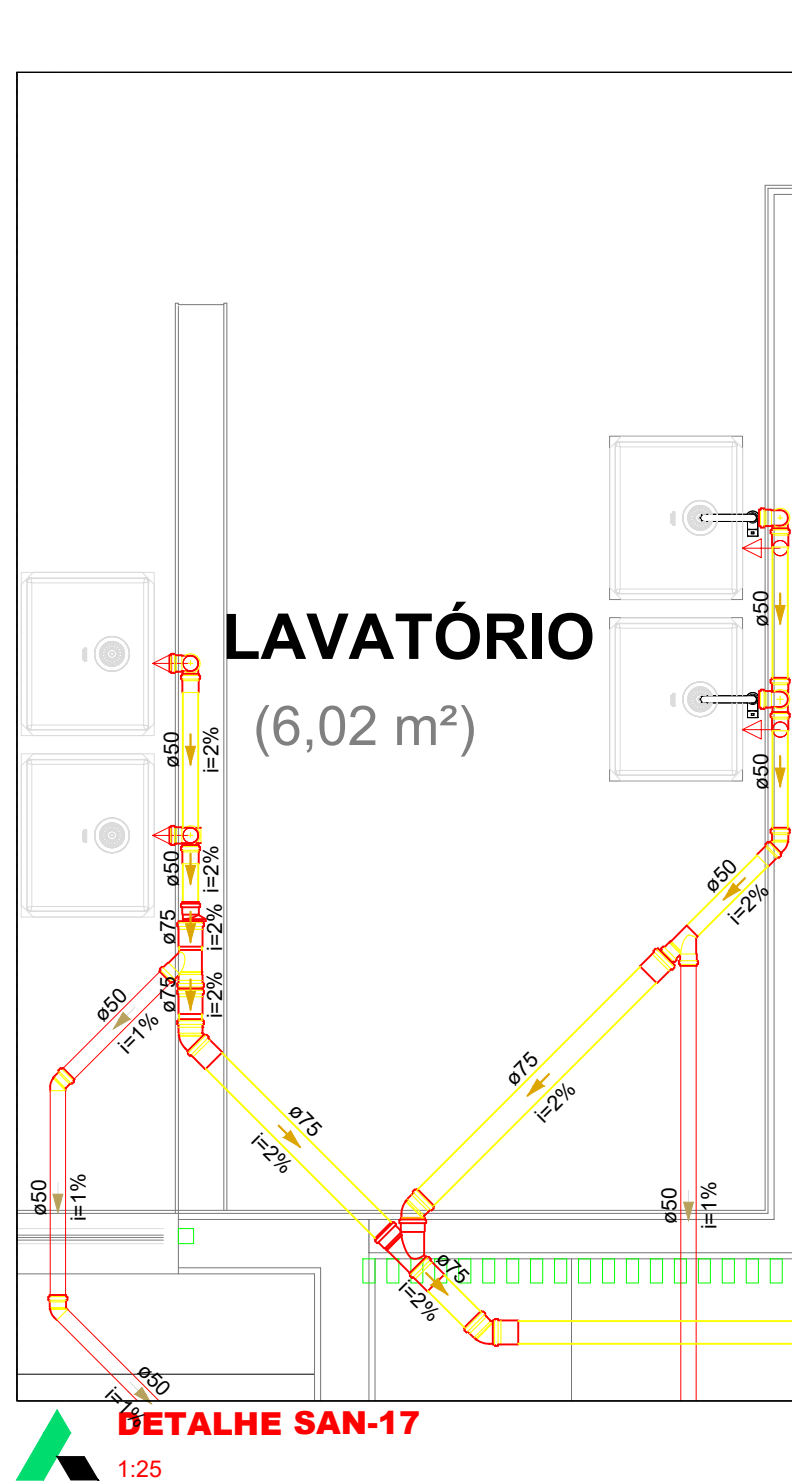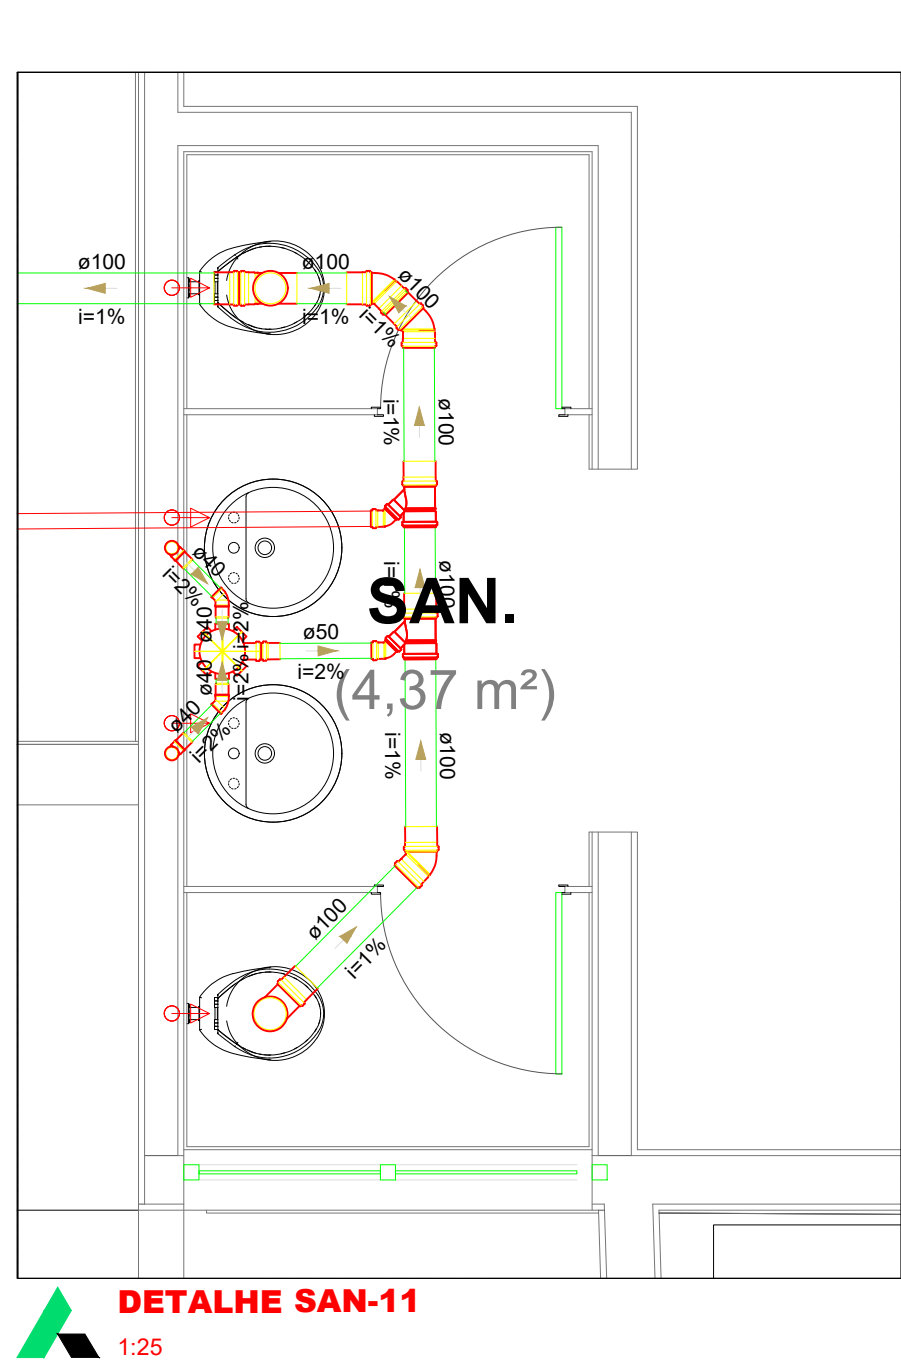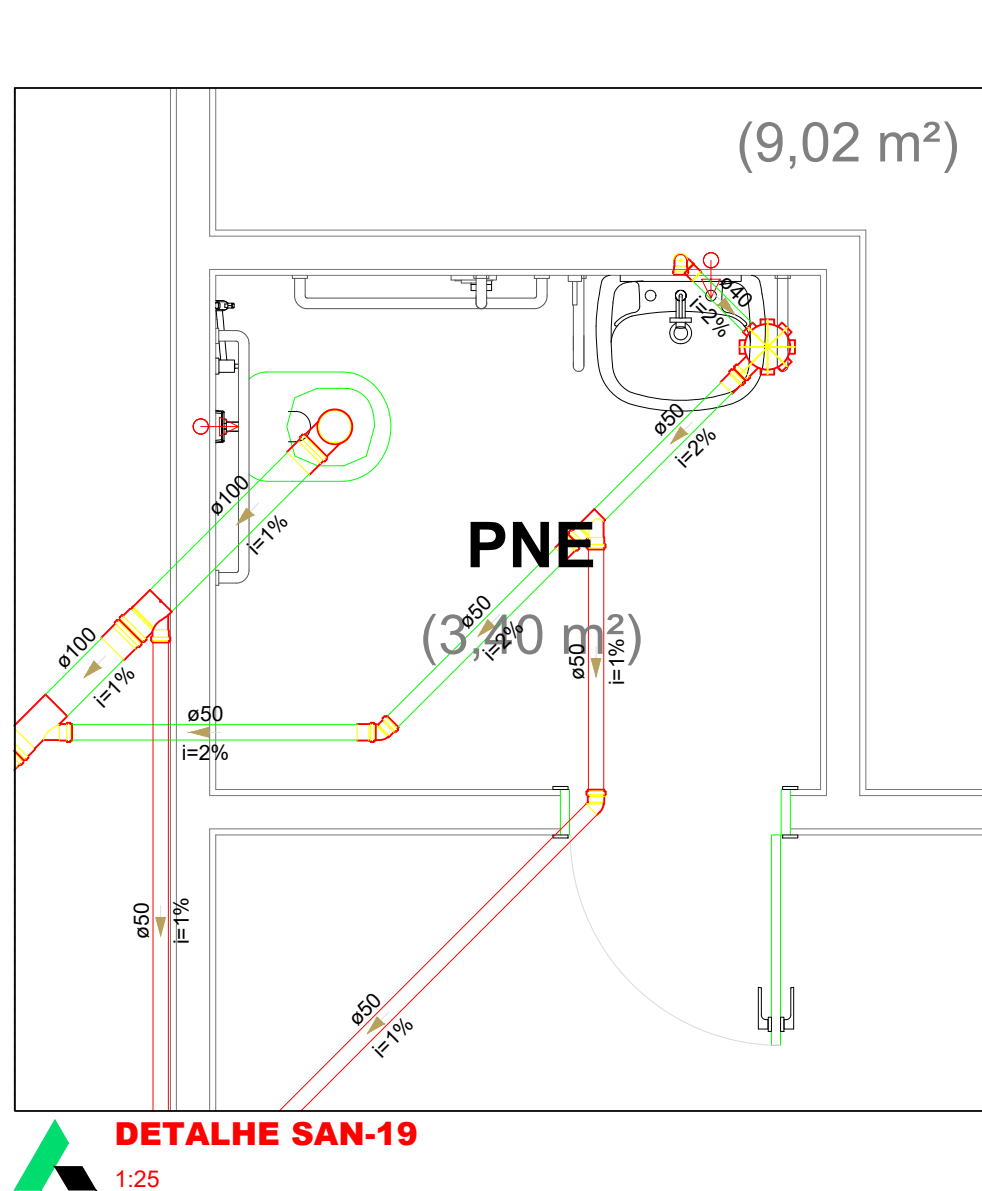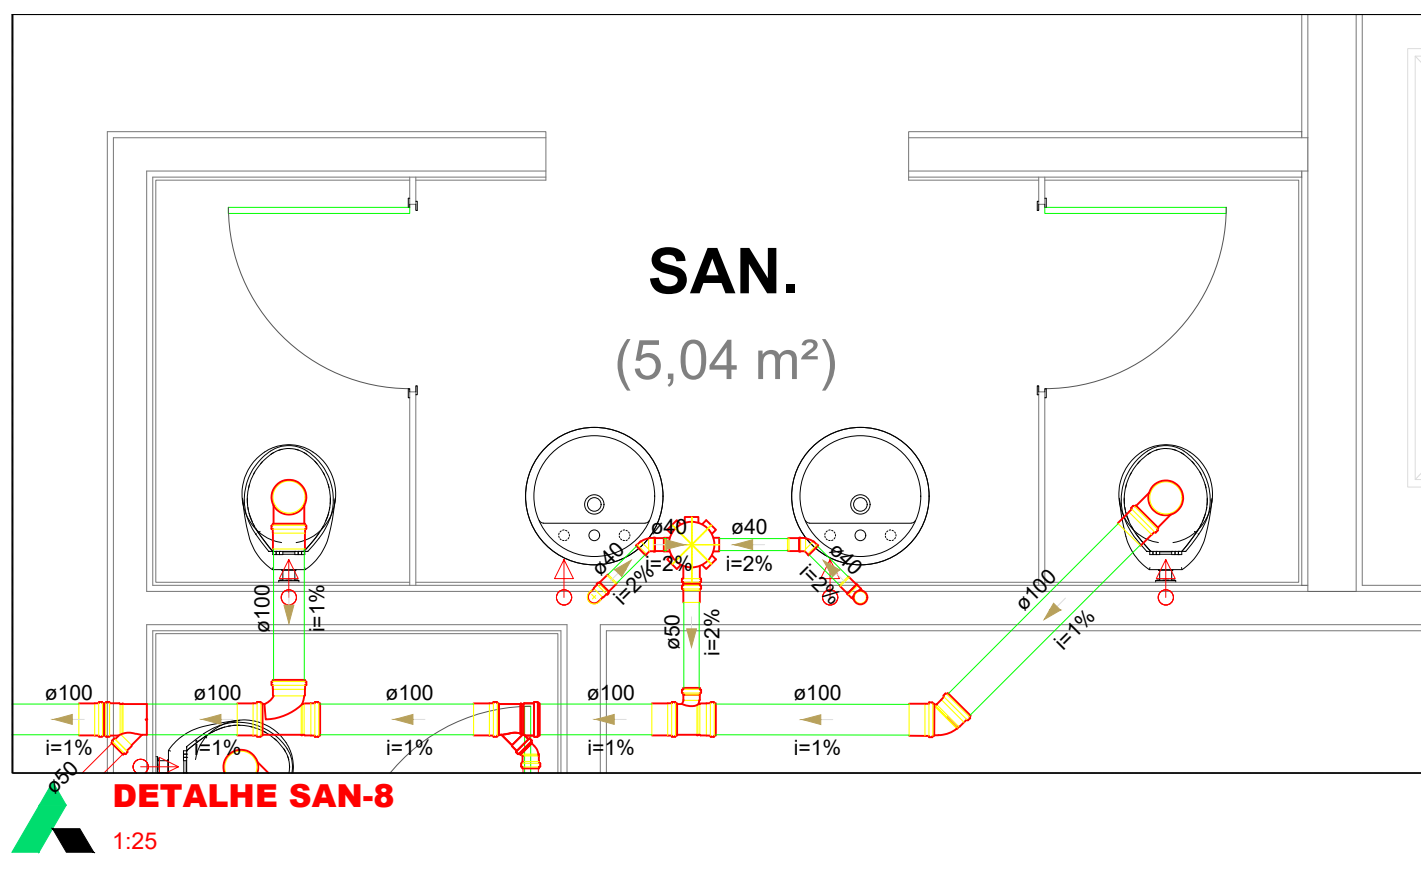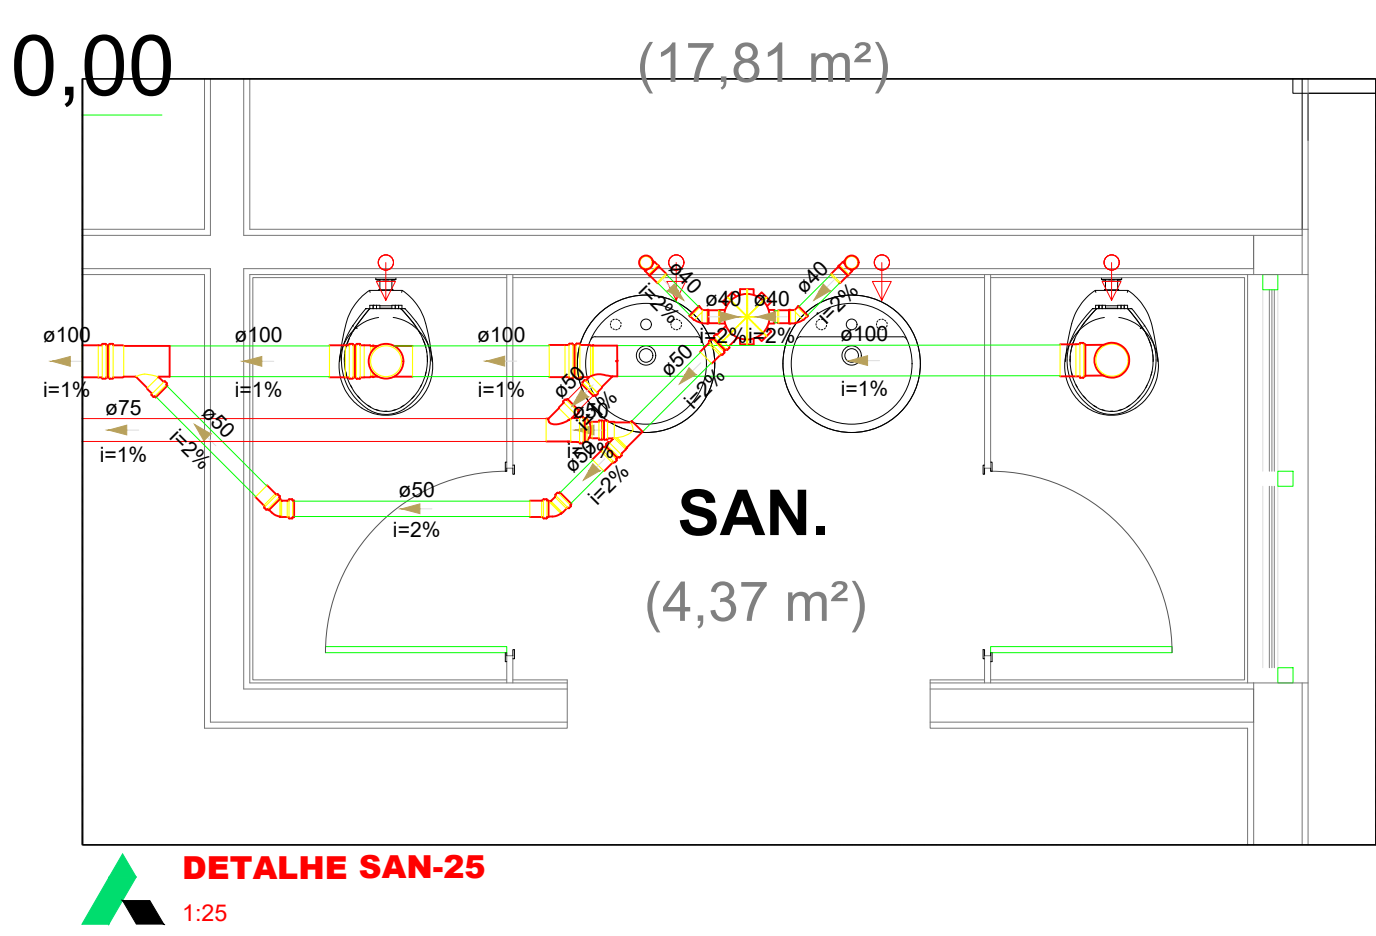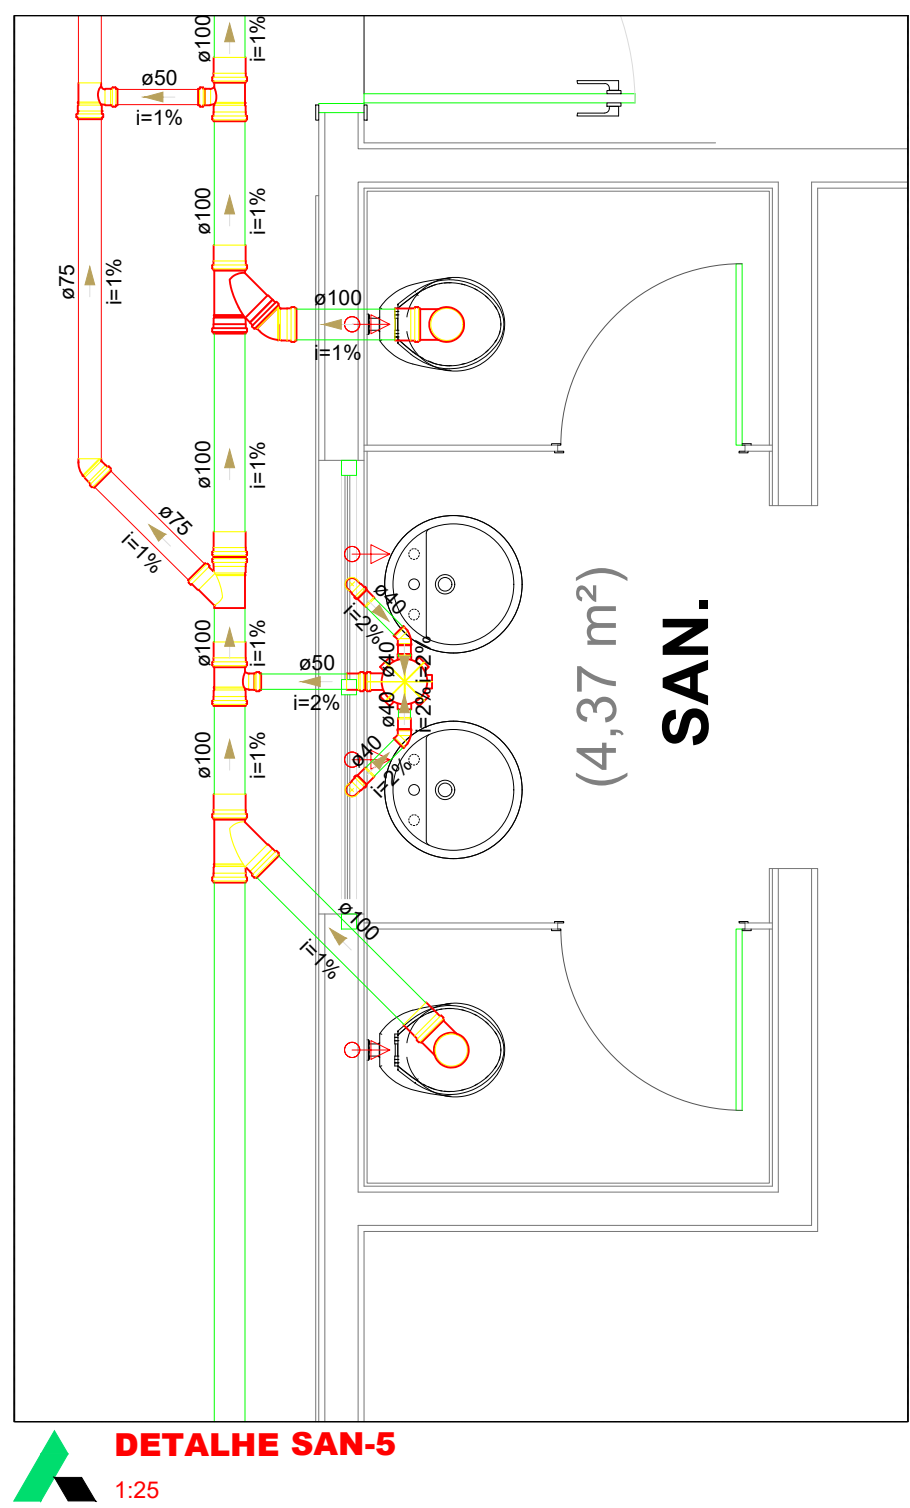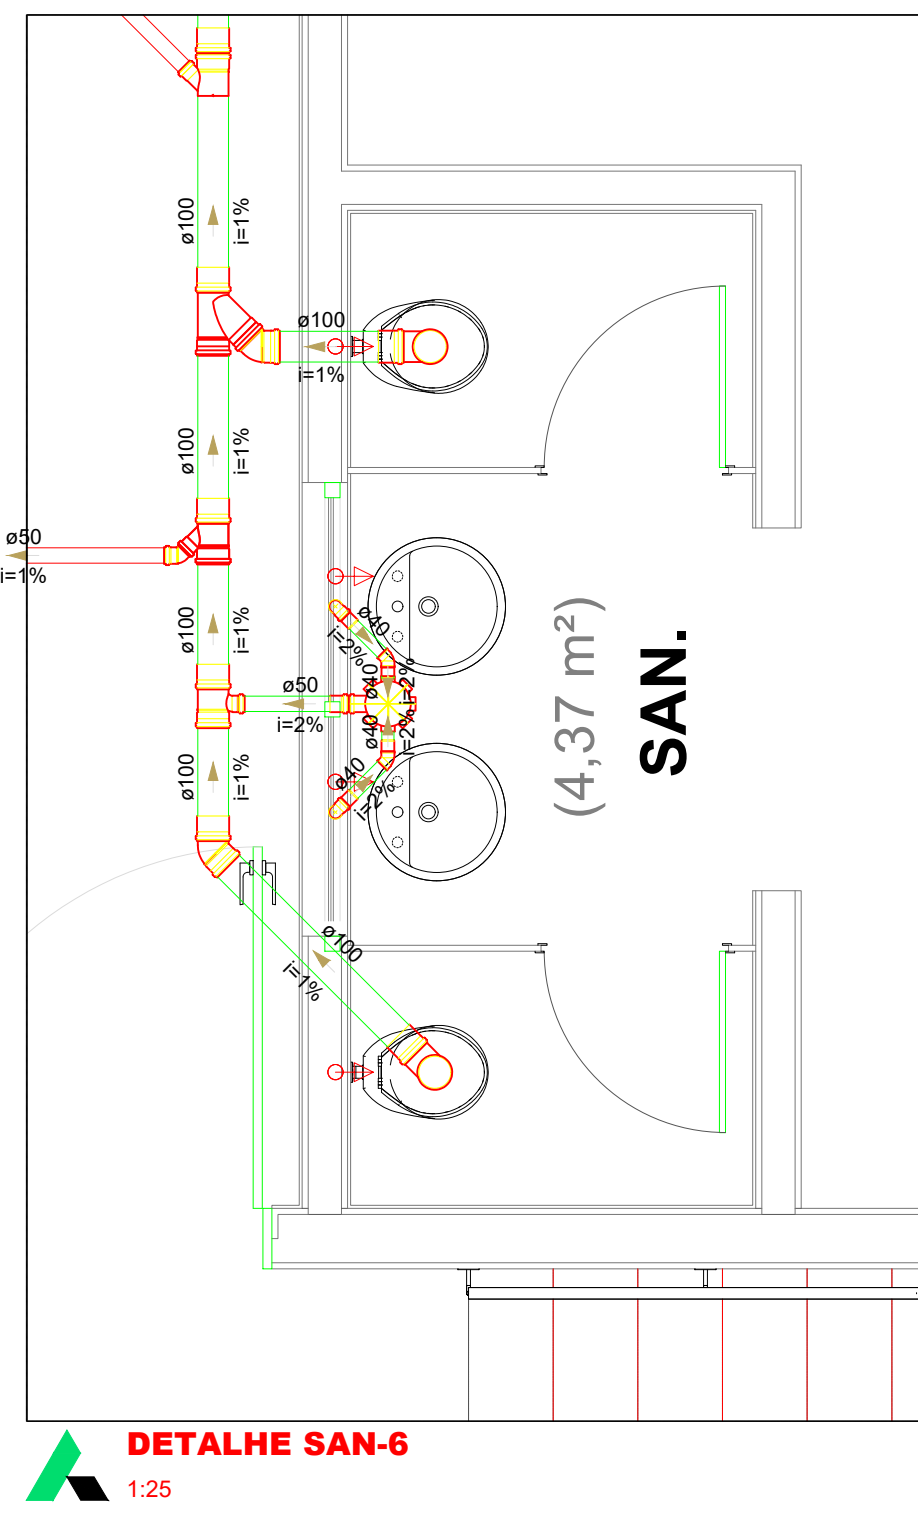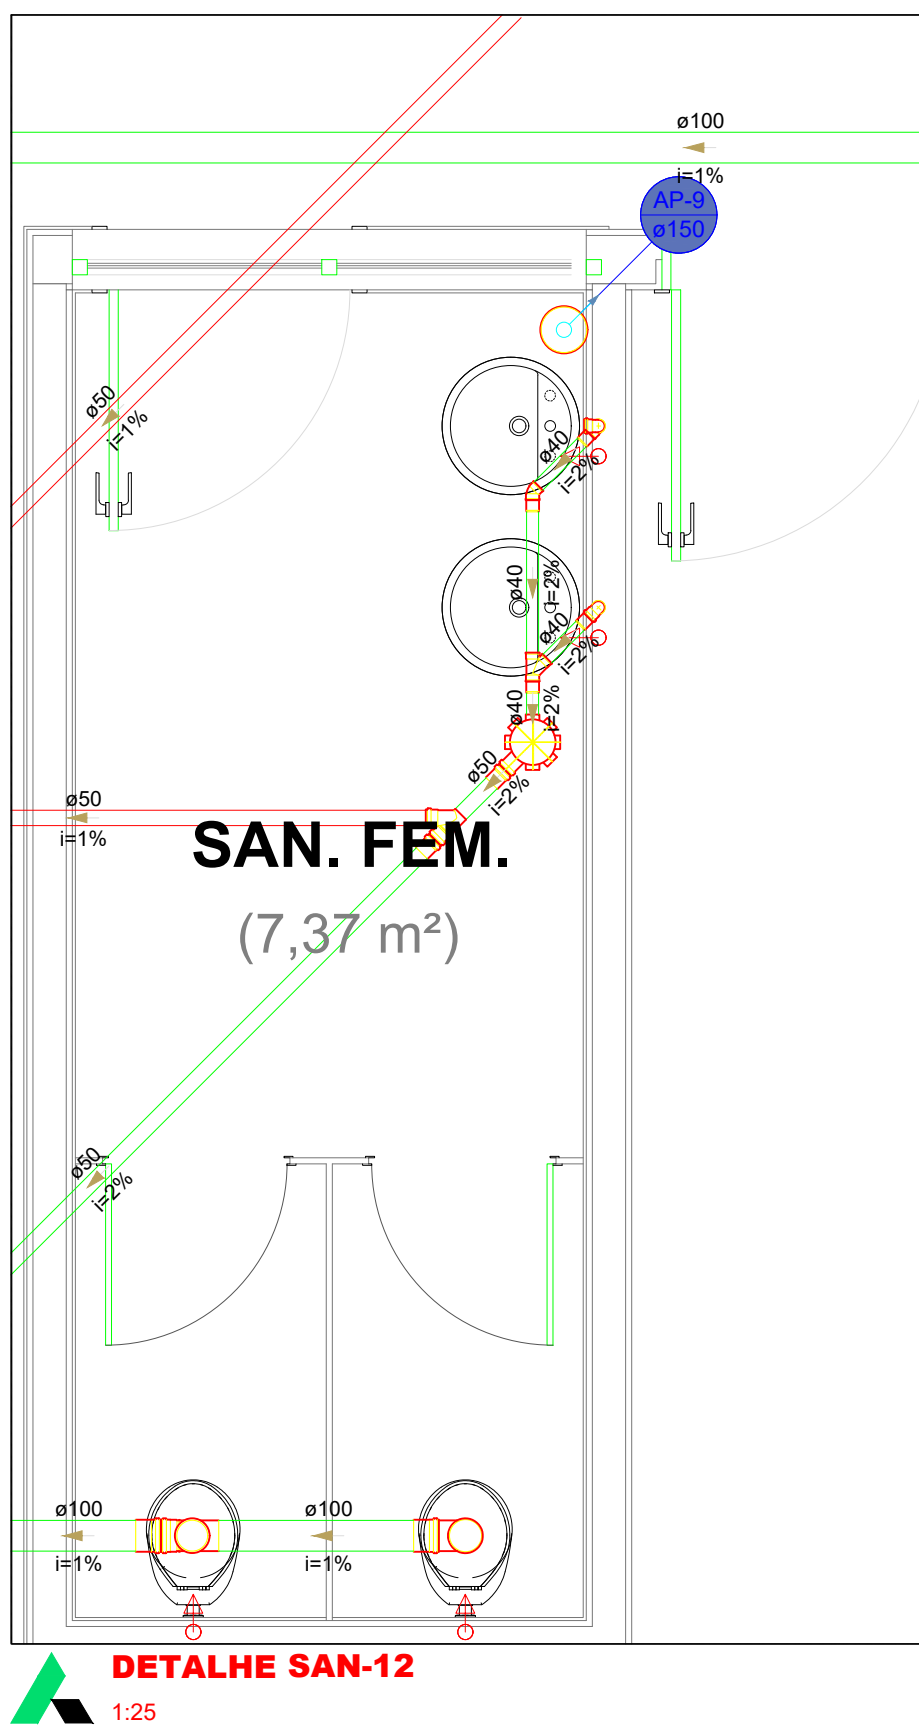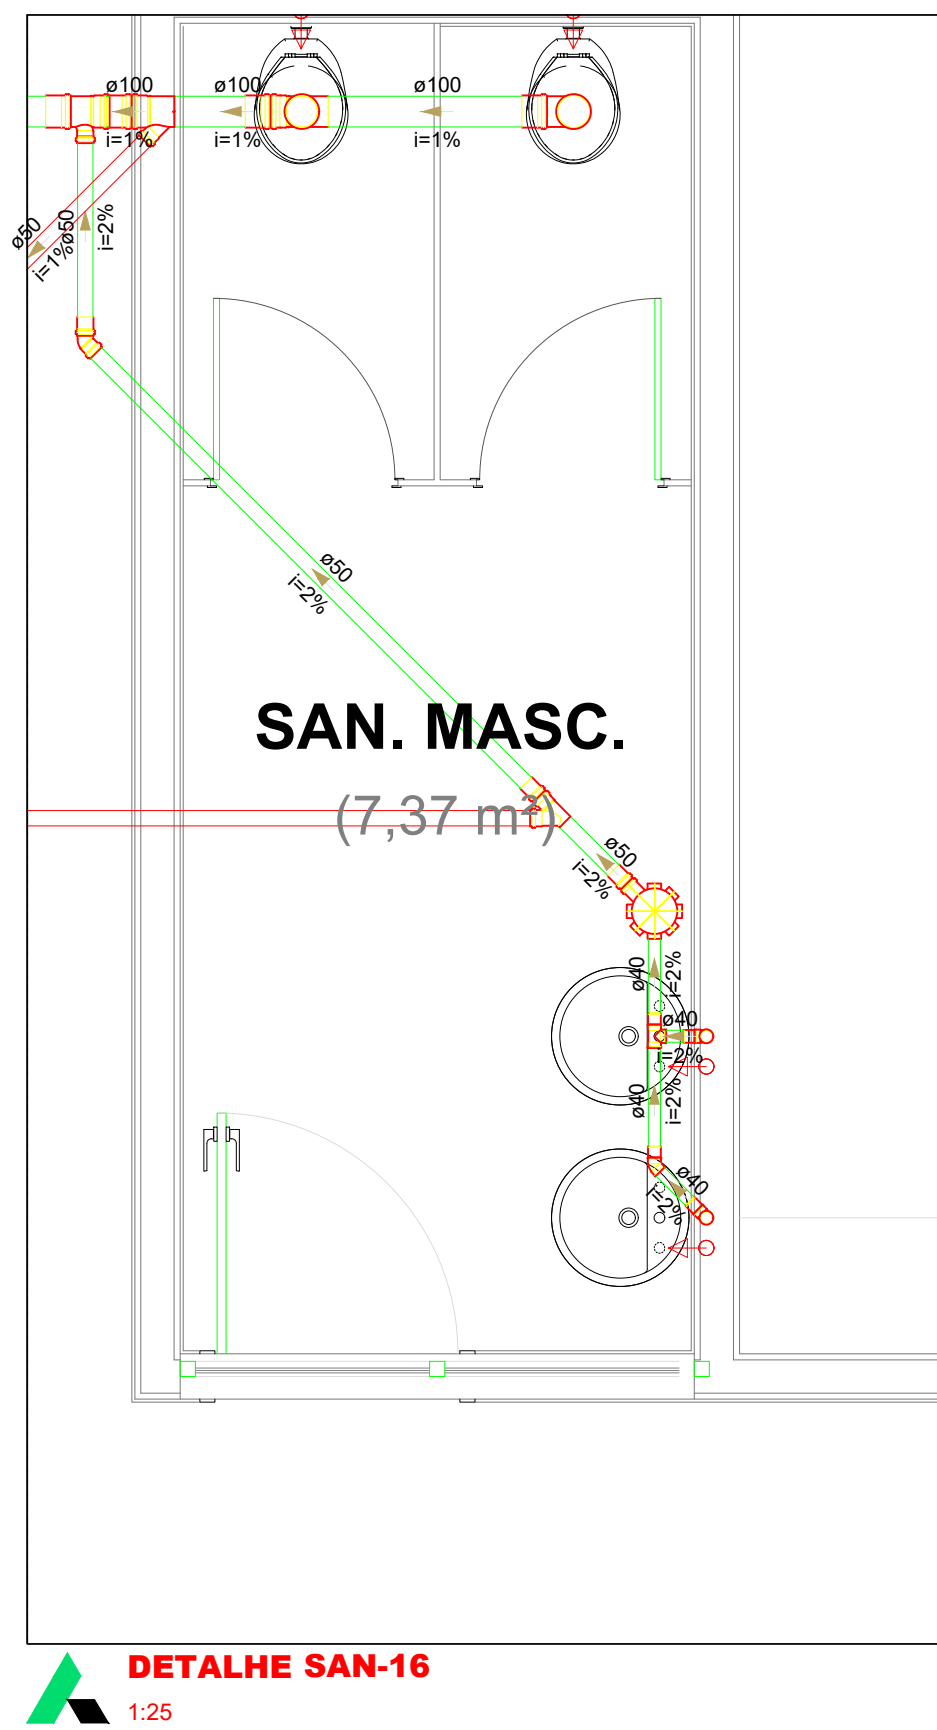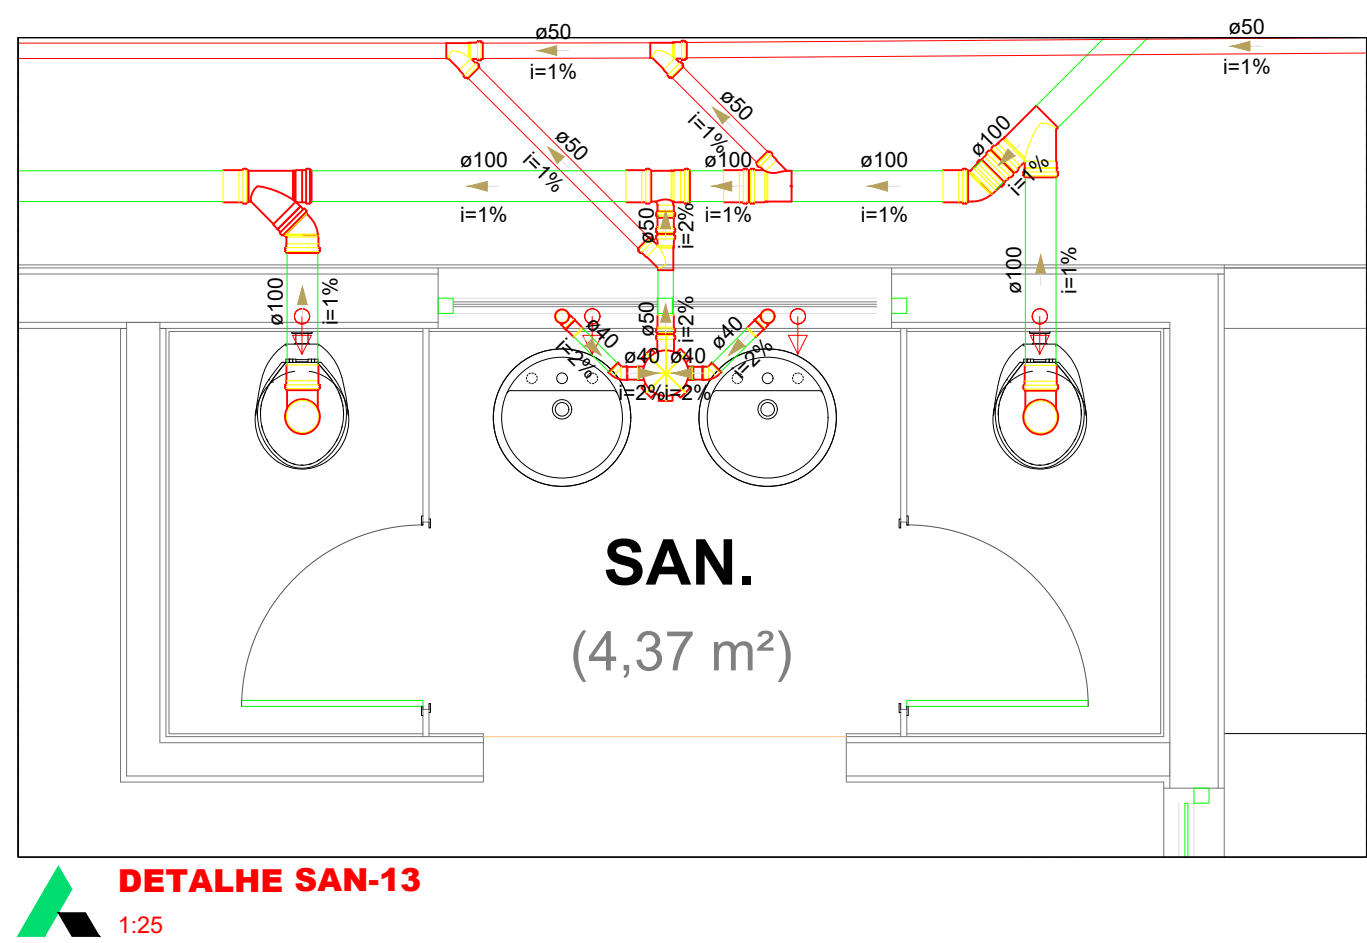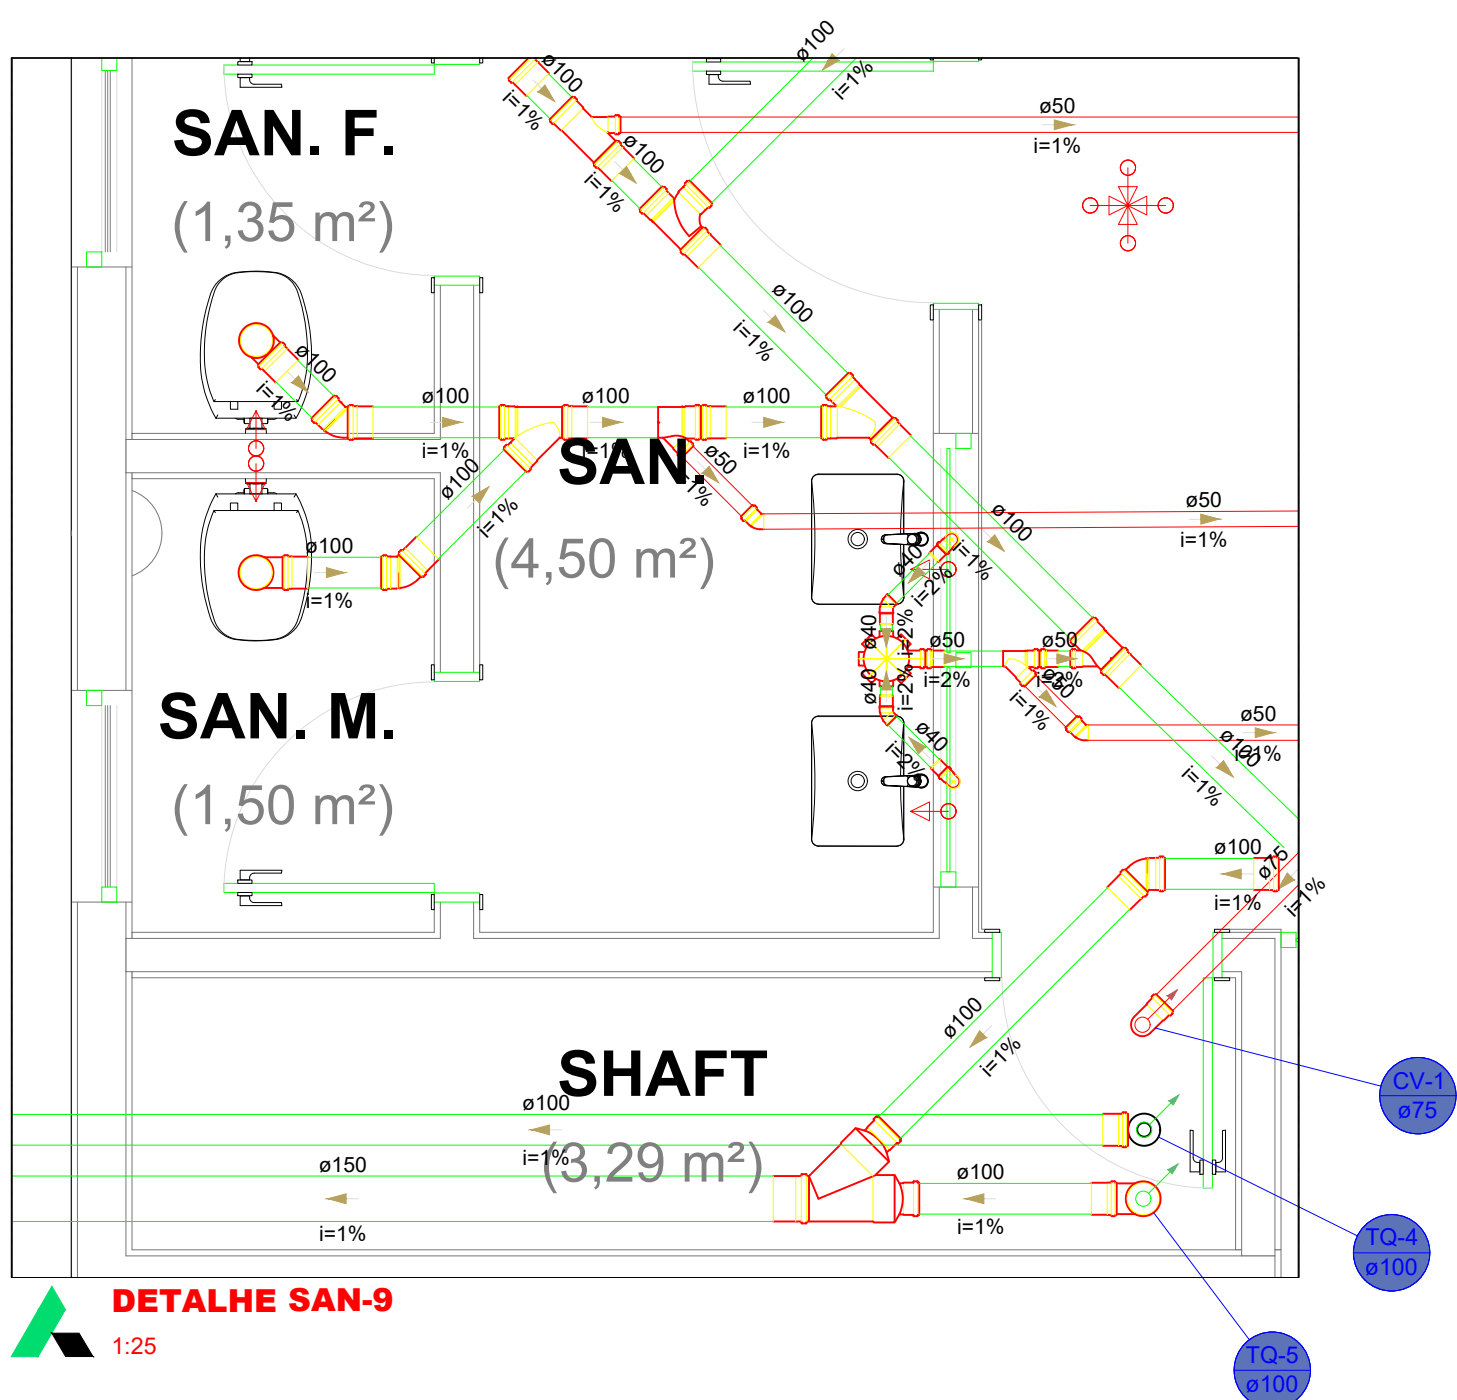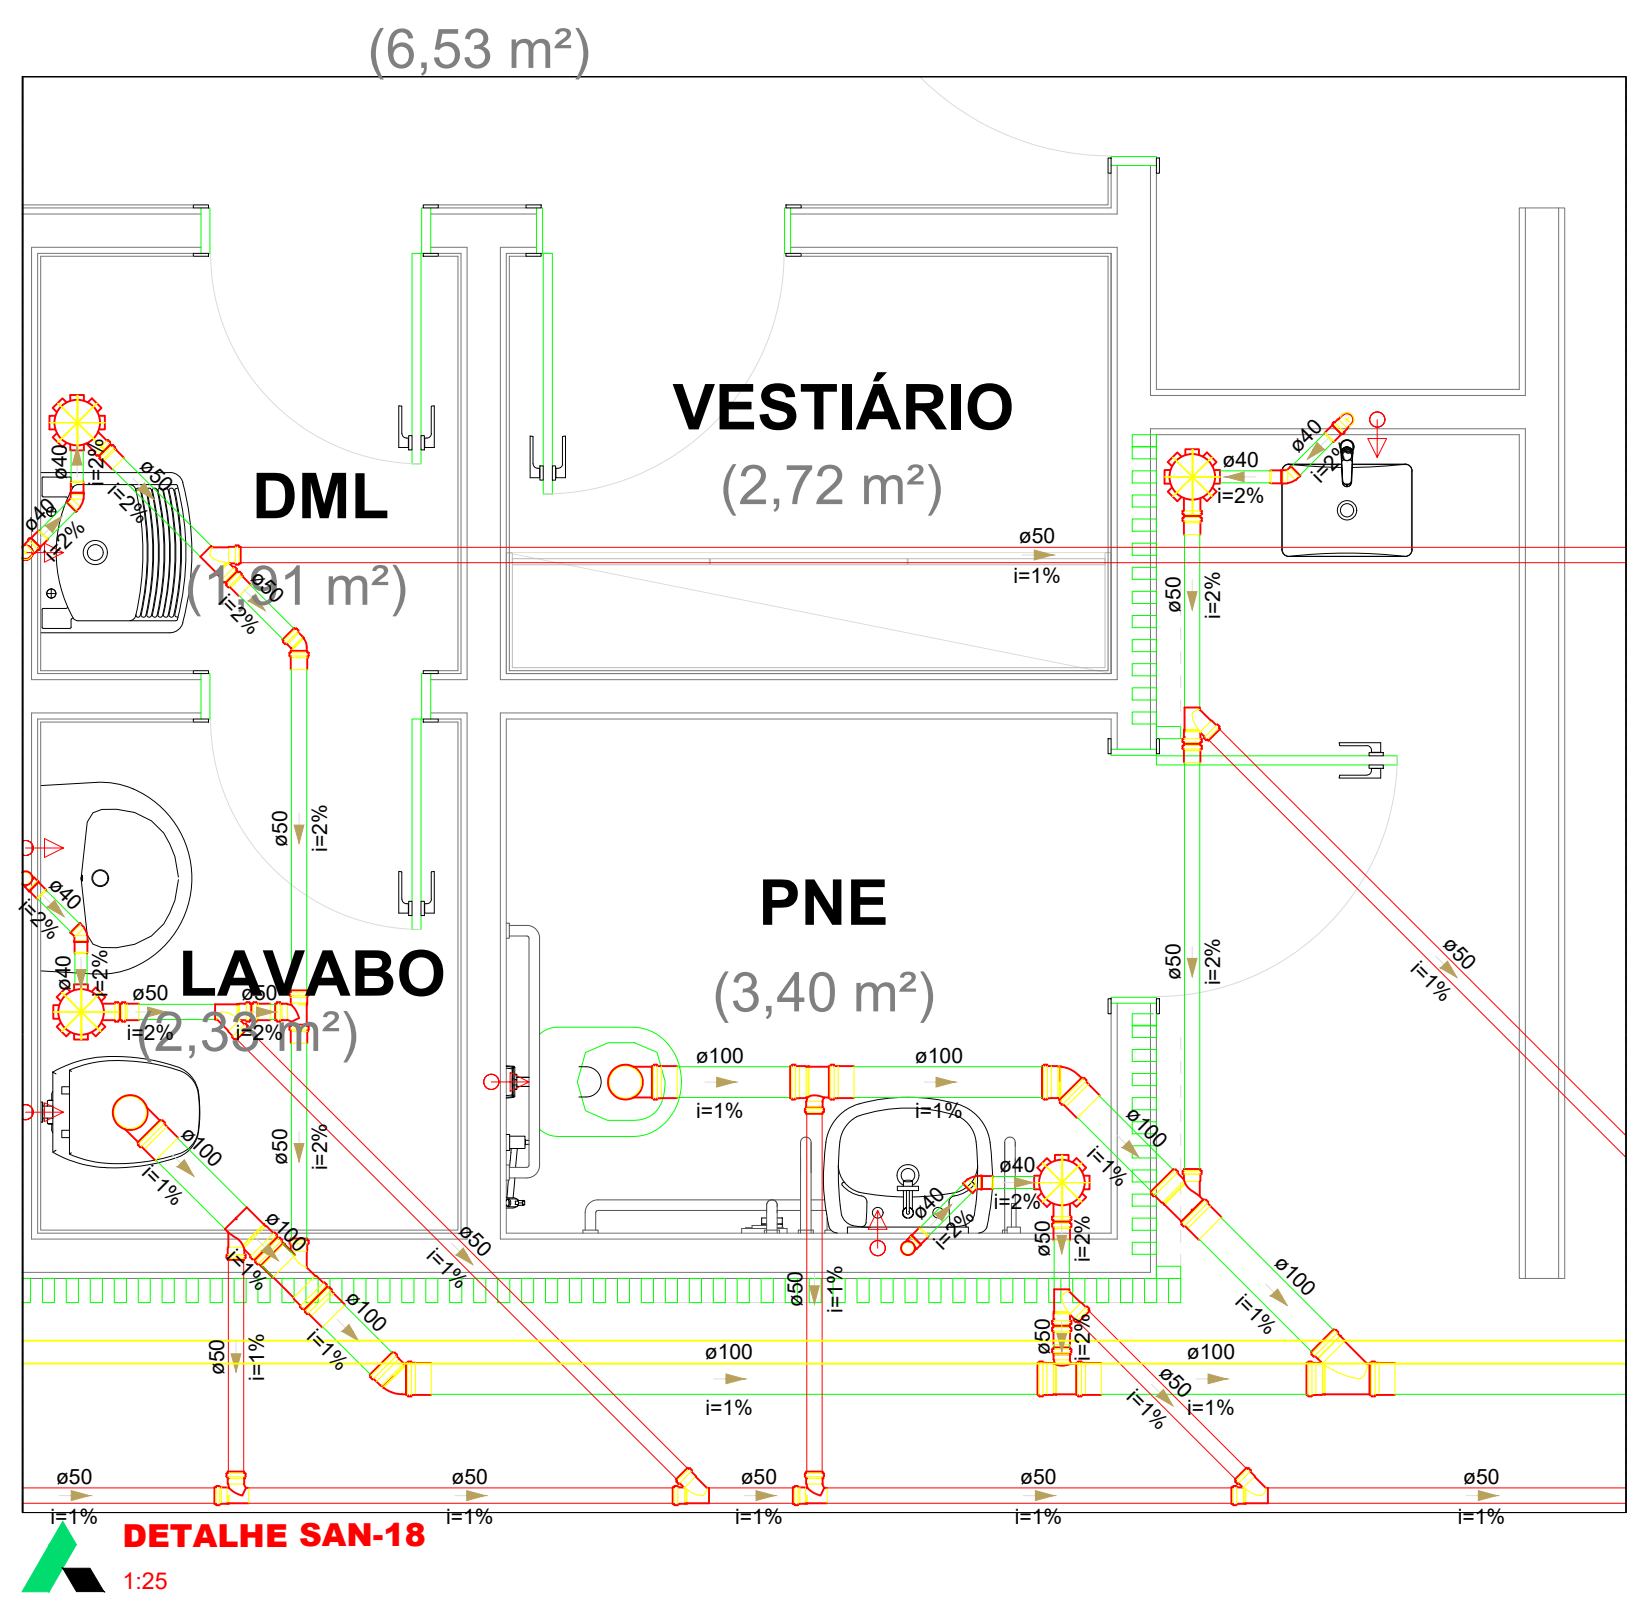

PLANTA BAIXA TERREO - DETALHES

ESCALA 1:25

| TABELA DE REVISÃO |            |      |
|-------------------|------------|------|
| Rev.              | Resp. Téc. | Data |
|                   |            |      |
|                   |            |      |
|                   |            |      |






End: R. Francisco Meis, 1201, sala 01 - XV de Novembro, Corupa - SC, CEP 88355-400 e-mail: heider.mathieu@heinrichengenharia.com - Fones: (48) 99999934

|                                                                               |           |                                                                                                       |             |
|-------------------------------------------------------------------------------|-----------|-------------------------------------------------------------------------------------------------------|-------------|
| OBRA:                                                                         |           |                                                                                                       |             |
| PROJETO SANITÁRIO E PLUVIAL                                                   |           |                                                                                                       |             |
| Resp. Téc: Engenheiro civil                                                   |           | Site: heinrichengenharia.com<br>e-mail: heider.mathieu@heinrichengenharia.com<br>Fones: (48) 99999934 |             |
| Proprietário:                                                                 |           | Local:                                                                                                |             |
| INSTITUIÇÃO ADVENTISTA SUL BRASILEIRA DE EDUCAÇÃO<br>CNPJ: 26.725.884/0004-44 |           | RUA São, SN, CENTRO, BALNEÁRIO CAMBORIÓ - SC                                                          |             |
| DATA:                                                                         | ESCALA:   | TIPO:                                                                                                 | CADISTA:    |
| 23/03/2026                                                                    | Indicados | SANITÁRIO/PLUVIAL                                                                                     | Mayara Seix |
| 27/02/2026                                                                    |           |                                                                                                       |             |
| FOLHA:                                                                        |           | SAN.03 / 14                                                                                           |             |
| A0                                                                            |           |                                                                                                       |             |
| DESCRIÇÃO DA PRANCHA:                                                         |           |                                                                                                       |             |
| PLANTA BAIXA E DETALHES                                                       |           |                                                                                                       |             |








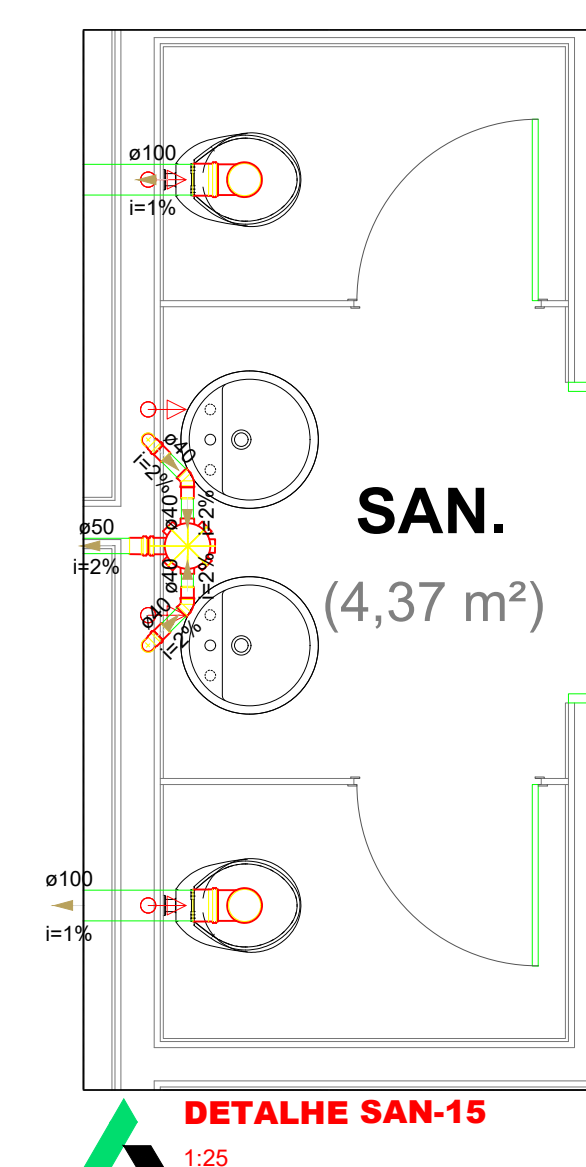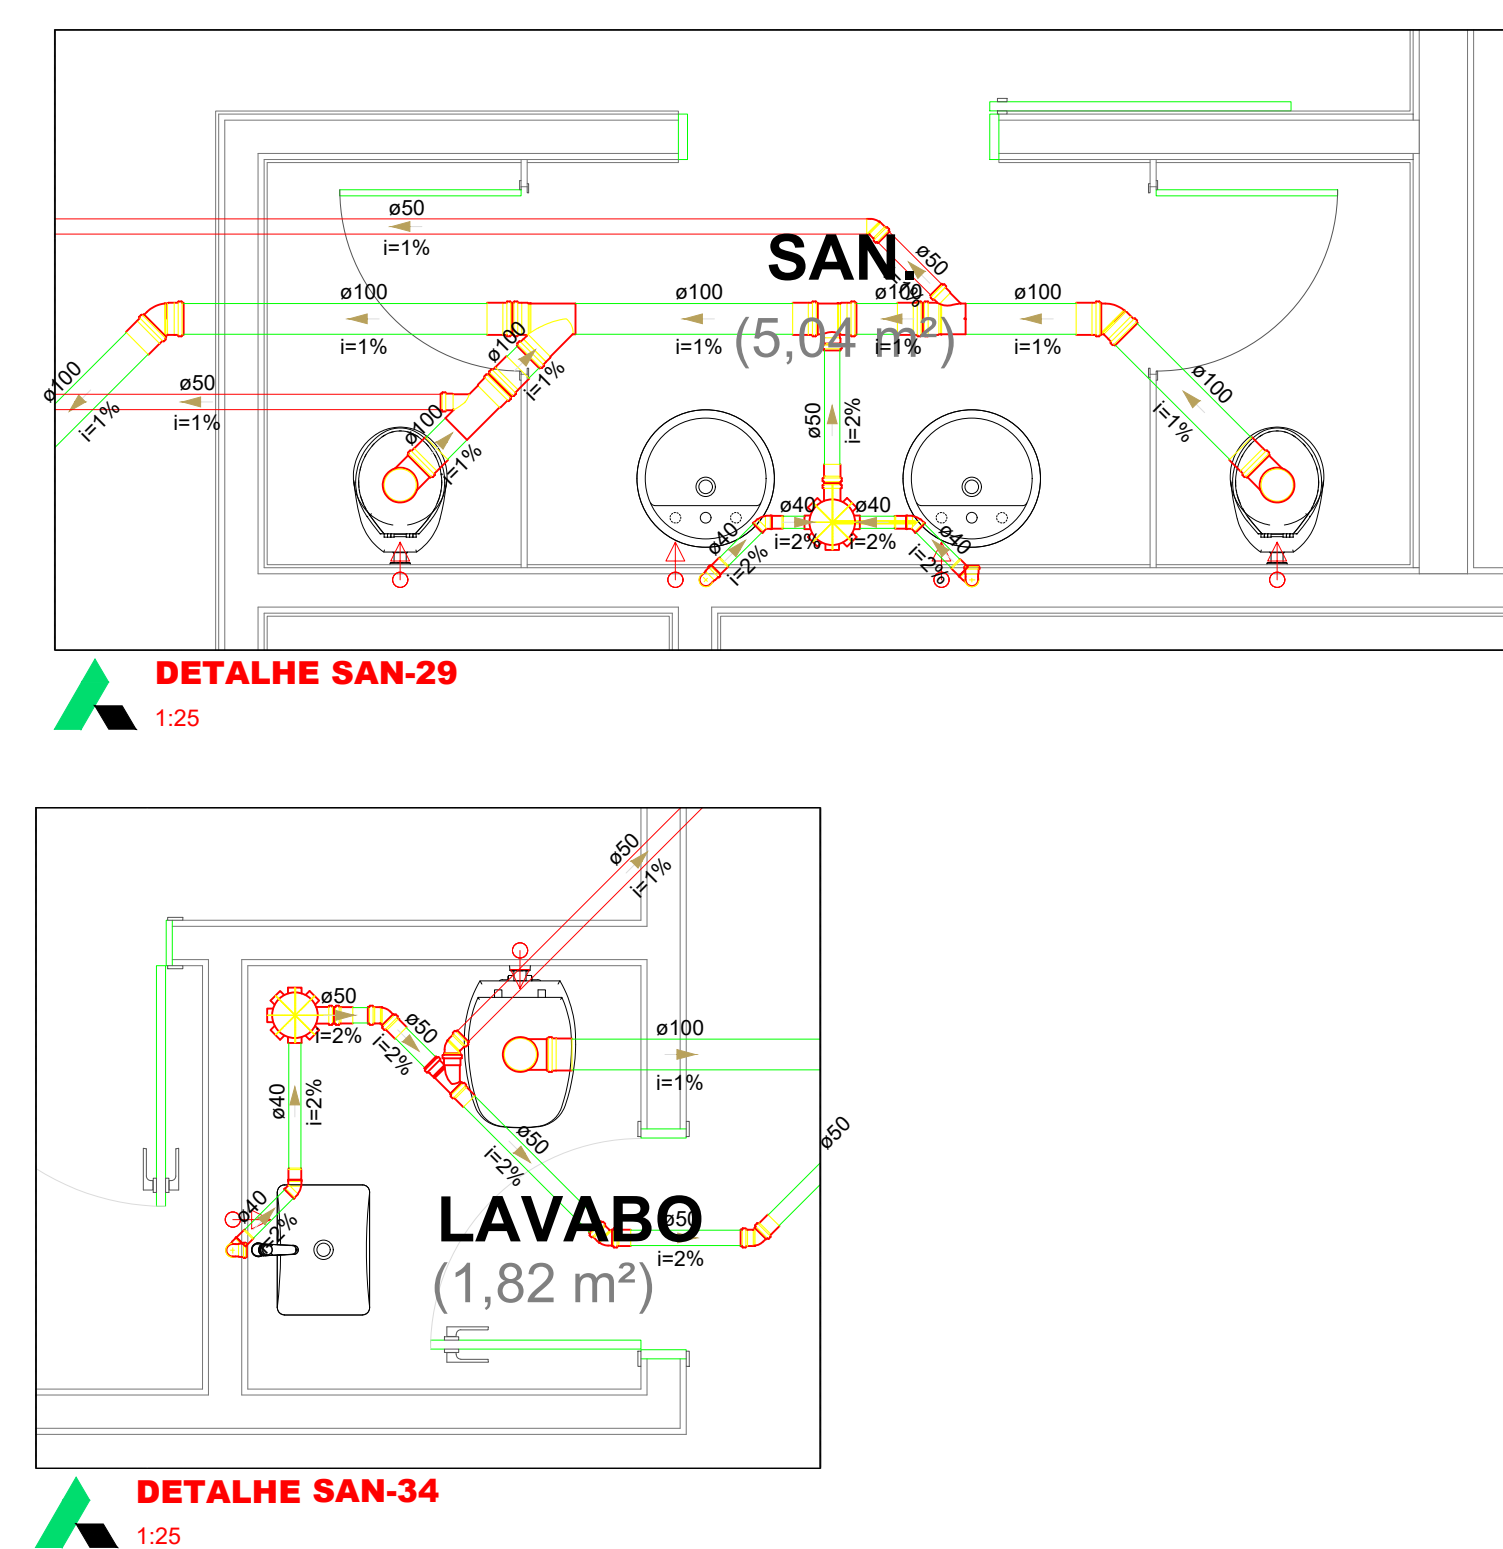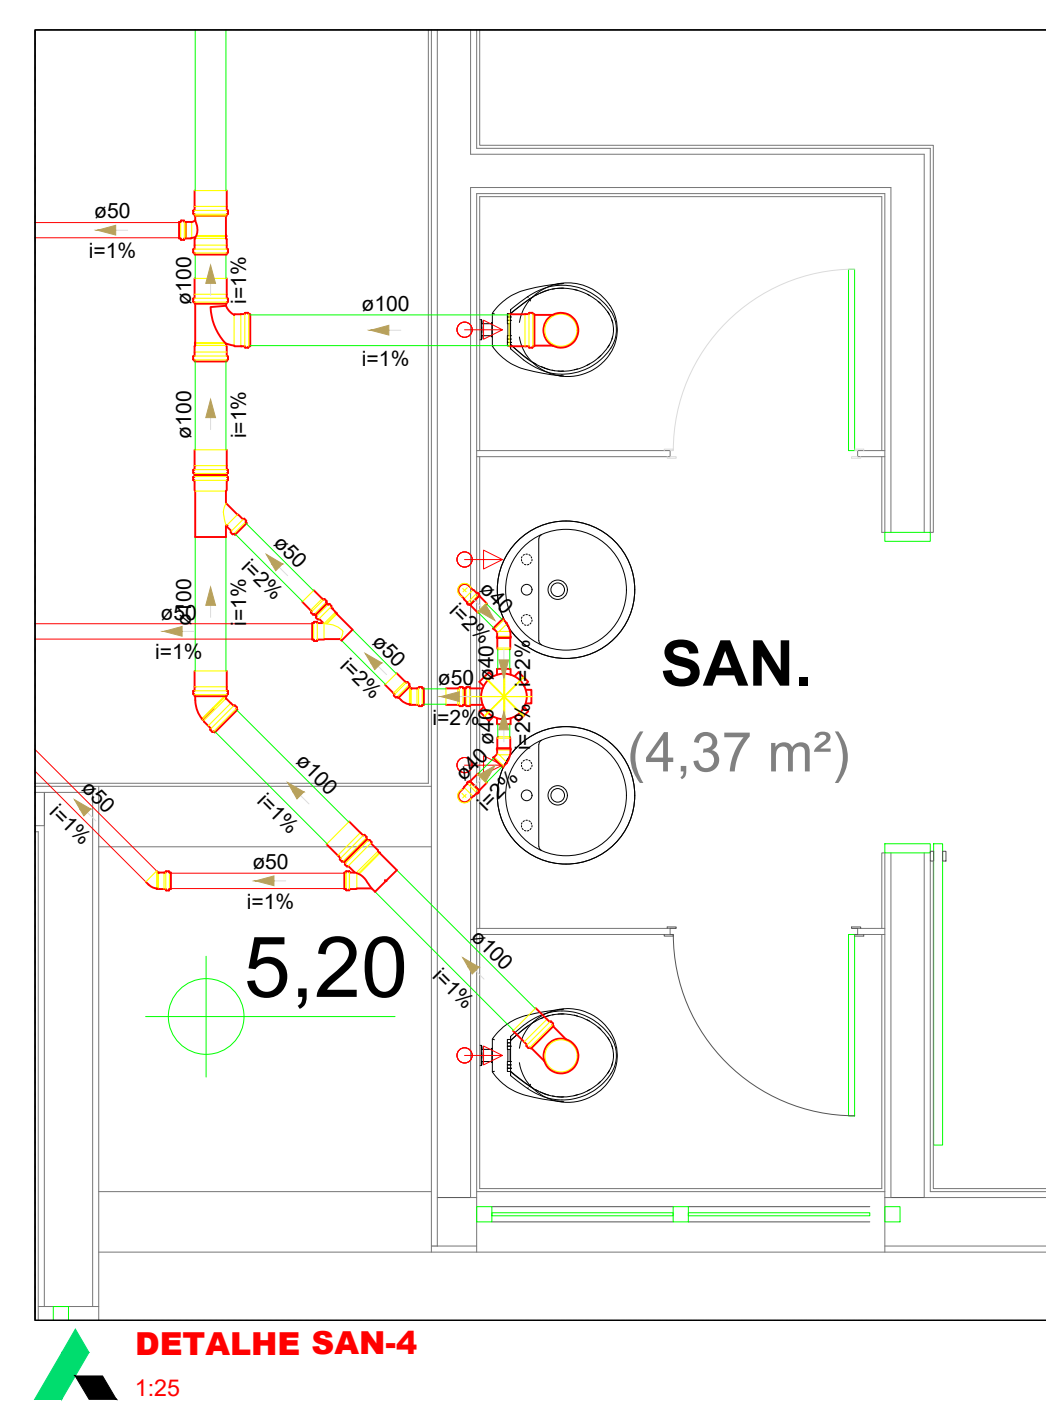

| TABELA DE REVISÃO           |      |                    |          |
|-----------------------------|------|--------------------|----------|
|                             | Rev. | Resp. Téc.         | Data     |
| REVISÃO DOS PROJETOS        | R01  | Helcio M. Heinrich | 27/02/20 |
| EMISSÃO DO G. PRO. E.T.O.G. | R01  | Helcio M. Heinrich | 28/02/20 |

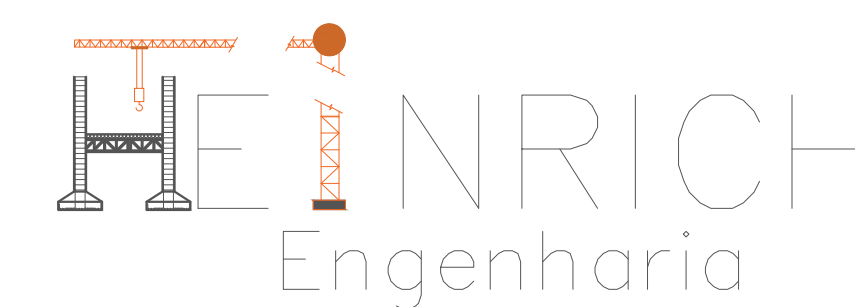

End: R. Francisco Mesa, 1261, sala 01 - XV de novembro, Corupá - SC, CEP 66393-460 e-mail: helder.matheus@heirrichengenharia.com - Fones: (43) 99669999

|                                                                                             |                                                                                                      |
|---------------------------------------------------------------------------------------------|------------------------------------------------------------------------------------------------------|
| OBRA:                                                                                       |                                                                                                      |
| PROJETO SANITÁRIO E PLUVIAL                                                                 |                                                                                                      |
| Resp.Téc: Engenheiro civil<br><br>Helder Mathues Heinrich<br>Eng. Civil - CREA/SC 63292/2-7 | Site: heinrichengenaria.com<br>e-mail: helder.mathues@heinrichengenaria.com<br>Fones: (48) 996016904 |

|                                                                                                          |                                                                |
|----------------------------------------------------------------------------------------------------------|----------------------------------------------------------------|
| <b>Proprietário:</b><br><br>INSTITUIÇÃO ADVENTISTA SUL BRASILEIRA DE EDUCACAO<br>CNPJ: 26.716.884/0004-4 | <b>Local:</b><br>RUA 600, S/N, CENTRO, BALNEÁRIO CAMBORIÚ - SC |
|----------------------------------------------------------------------------------------------------------|----------------------------------------------------------------|


|                    |                      |                            |                         |                              |
|--------------------|----------------------|----------------------------|-------------------------|------------------------------|
| DATA<br>27/02/2026 | ESCALA:<br>Indicados | TIPO:<br>SANITÁRIO/PLUVIAL | CADISTA:<br>Mayara Sesa | FOLHA<br><b>SAN.05</b><br>40 |
|--------------------|----------------------|----------------------------|-------------------------|------------------------------|

 DESCRIÇÃO DA PRANCHA:  
PLANTA BAIXA E DETALHES









ESCALA 1:25

[illegible]

---


[illegible]

---

\_\_\_\_\_



Arquiteto: Raul - Engenheiro nº 17178 - INSTITUICAO ADVENTISTA DO BRASIL/FALE DE EDUCACAO/16047/2020/08/17/26

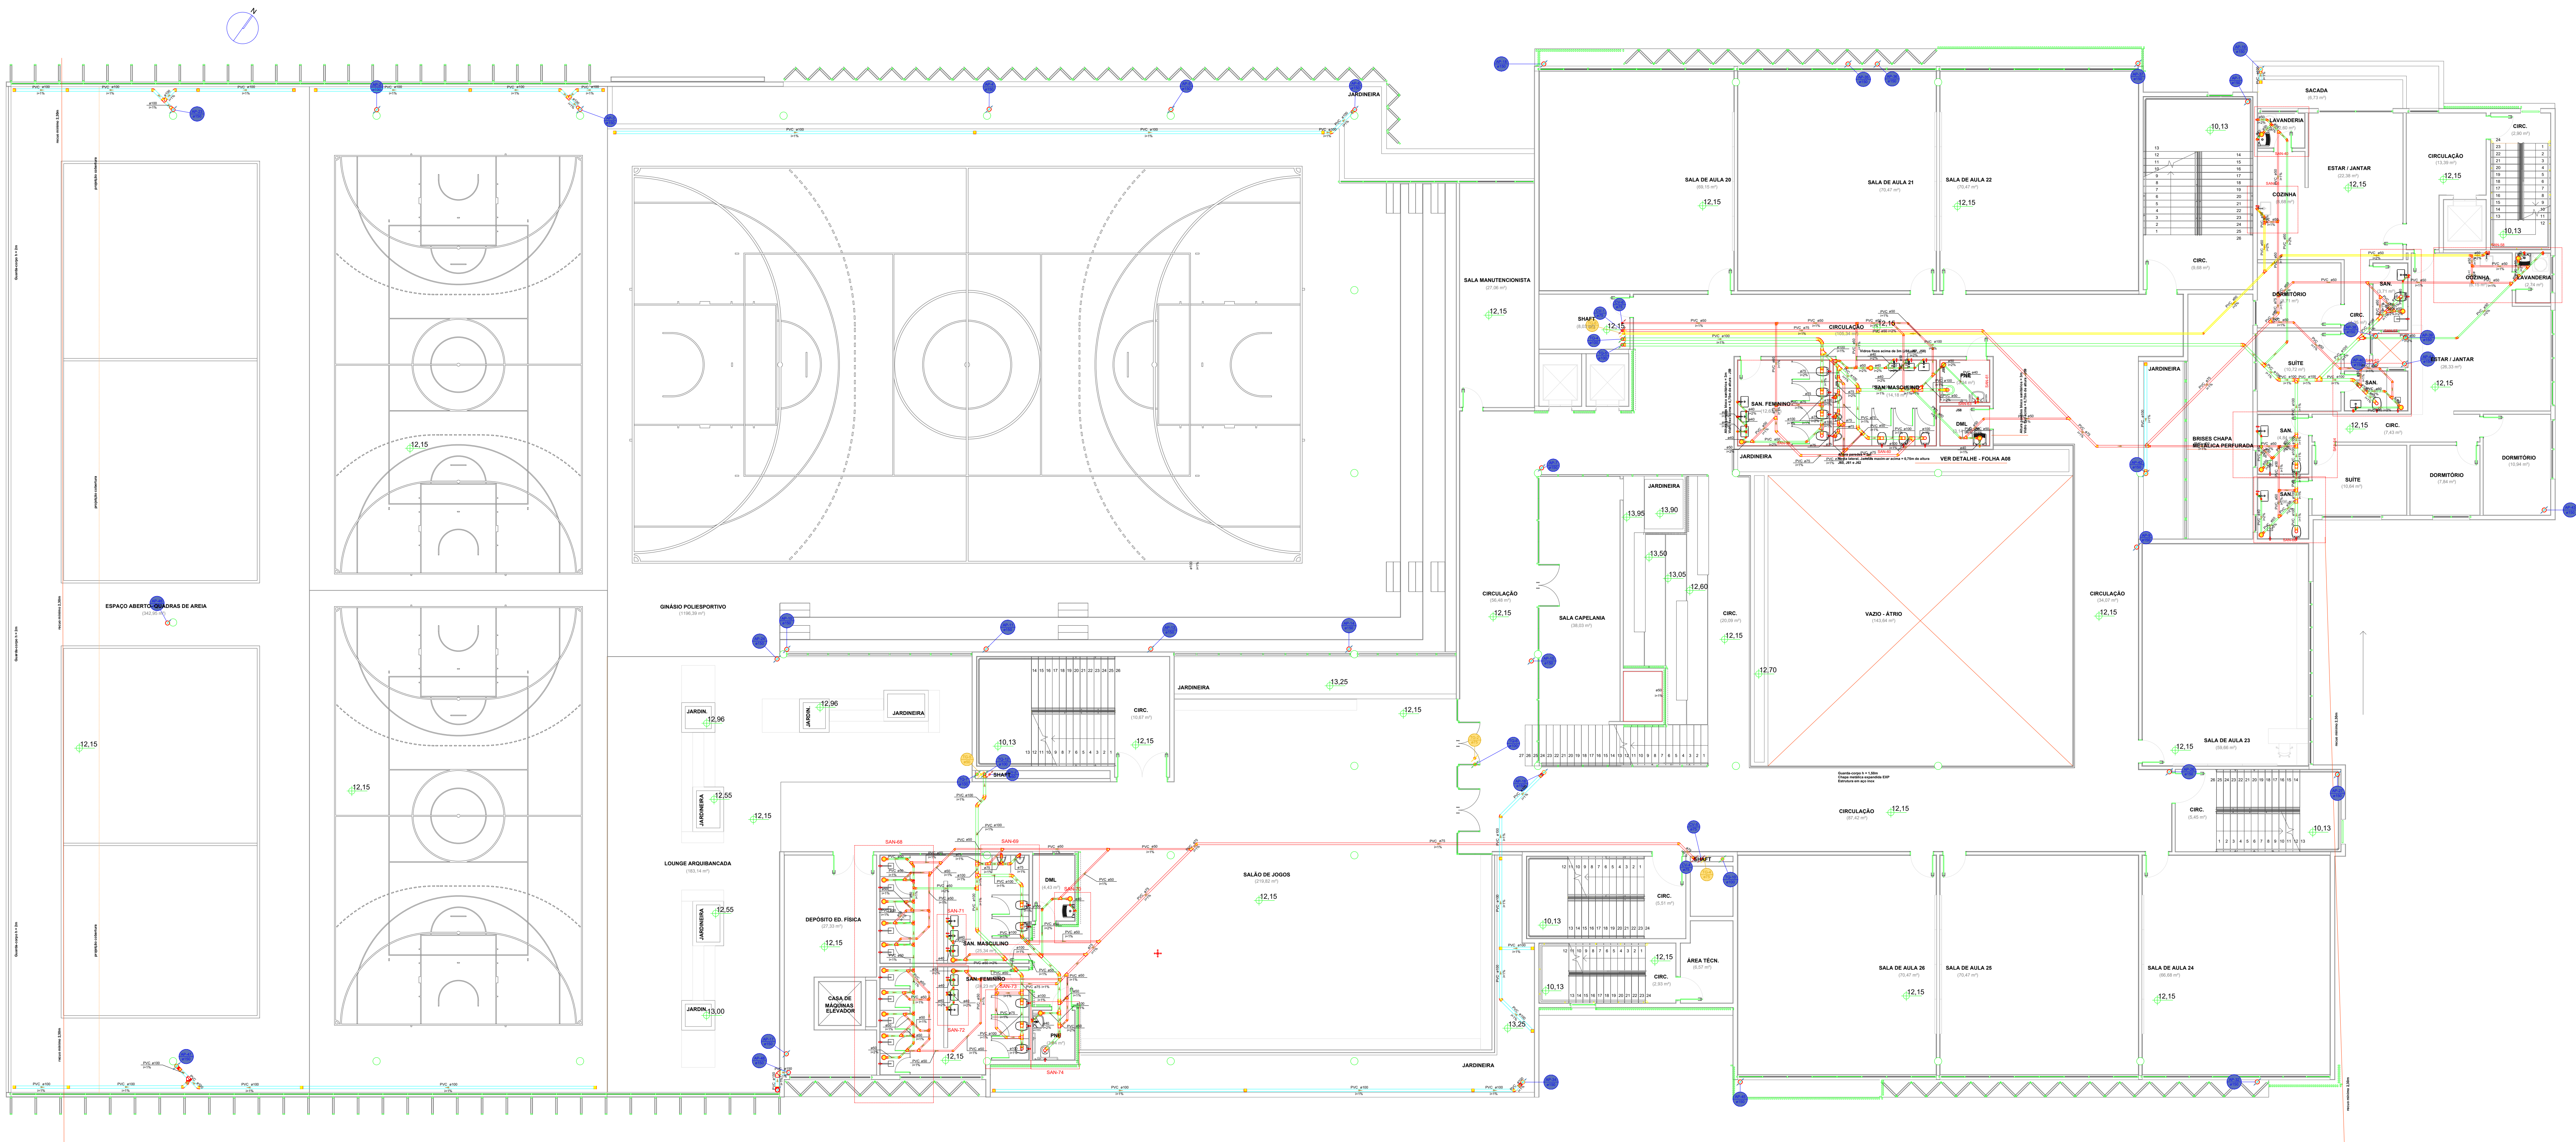

PLANTA BAIXA 3º PAVIMENTO

ESCALA 1:100

| Legenda detalhada - 3º Pav.            |     |
|----------------------------------------|-----|
| Caixa Sifonada                         |     |
| PVC Acessórios                         |     |
| Caixa sifonada                         | 1pc |
| PVC Esgoto                             |     |
| Junção simples                         | 1pc |
| Anel de borraça                        | 1pc |
| Joelho 45                              |     |
| PVC Esgoto                             |     |
| Anel de borraça                        | 1pc |
| Joelho 45                              |     |
| 100 mm                                 | 1pc |
| Joelho 45° - Joelho 45°                |     |
| PVC Esgoto                             |     |
| Anel de borraça                        | 2pc |
| Joelho 45                              | 2pc |
| 150 mm                                 |     |
| Joelho 45° - Joelho 45° - Pé de coluna |     |
| PVC Esgoto                             |     |
| Anel de borraça                        | 2pc |
| Joelho 45                              | 2pc |
| 150 mm                                 |     |
| Joelho 90 - coluna                     |     |
| PVC Esgoto                             |     |
| Anel de borraça                        | 1pc |
| Joelho 90                              | 1pc |
| 150 mm                                 |     |
| Junção invertida                       |     |
| PVC Esgoto                             |     |
| Anel de borraça                        | 2pc |
| 75mm - 3"                              |     |
| Junção invertida                       | 1pc |
| 75 mm x 75 mm                          |     |
| Junção simples                         |     |
| PVC Esgoto                             |     |
| Anel de borraça                        | 1pc |
| 100mm - 4"                             |     |
| Joelho 45                              | 1pc |
| 150 mm                                 |     |
| Junção simples                         | 1pc |
| 150 mm - 100 mm                        |     |
| Junção simples c/ 45°                  |     |
| PVC Esgoto                             |     |
| Anel de borraça                        | 3pc |
| Joelho 45                              |     |
| 50 mm                                  | 1pc |
| Junção simples                         | 1pc |
| 50 mm - 50 mm                          |     |
| Junção simples c/ 45° - Coluna         |     |
| PVC Esgoto                             |     |
| Anel de borraça                        | 2pc |
| 100mm - 4"                             |     |
| Joelho 45                              | 1pc |
| 150 mm                                 |     |
| Junção simples                         | 1pc |
| 150 mm - 100 mm                        |     |
| Junção simples c/ redução              |     |
| PVC Esgoto                             |     |
| Anel de borraça                        | 2pc |
| 100mm - 4"                             |     |
| Joelho 45                              | 1pc |
| 150 mm                                 |     |
| Junção simples                         | 1pc |
| 100 mm - 100 mm                        |     |
| Redução exotécnica                     | 1pc |
| 100 mm - 50 mm                         | 1pc |

|                                          |      |
|------------------------------------------|------|
| Junção simples - coluna                  |      |
| PVC Esgoto                               |      |
| Anel de borraça                          | 2pc  |
| 100mm - 4"                               |      |
| Joelho 90                                | 1pc  |
| 150x150                                  |      |
| Junção simples                           | 1pc  |
| Anel de borraça                          | 1pc  |
| 50mm - 2"                                |      |
| Junção simples                           | 1pc  |
| 150 mm - 100 mm                          |      |
| Lavatório Residencial com sifão          |      |
| PVC Acessórios                           |      |
| Sifão de copo p/ pia e lavatório         | 1pc  |
| 1" - 1.1/2"                              |      |
| Válvula p/ lavatório e tanque            | 1pc  |
| 1"                                       |      |
| PVC Esgoto                               |      |
| Curva 90 curta                           | 1pc  |
| 40 mm                                    |      |
| Joelho 90 c/anel p/ esgoto secundário    | 1pc  |
| 40 mm - 1.1/2"                           |      |
| Tubo rígido c/ porta lisa                | 0.6m |
| 40 mm                                    |      |
| Lavatório de Uso Geral                   |      |
| PVC Acessórios                           |      |
| Sifão de copo p/ pia e lavatório         | 1pc  |
| 1" - 1.1/2"                              |      |
| Válvula p/ lavatório e tanque            | 1pc  |
| 1"                                       |      |
| PVC Esgoto                               |      |
| Curva 90 curta                           | 1pc  |
| 40 mm                                    |      |
| Joelho 90 c/anel p/ esgoto secundário    | 1pc  |
| 40 mm - 1.1/2"                           |      |
| Tubo rígido c/ porta lisa                | 1pc  |
| 40 mm                                    | 0.6m |
| Linha de correr                          |      |
| PVC Esgoto                               |      |
| Anel de borraça                          | 2pc  |
| 50mm - 2"                                |      |
| Linha de correr                          | 1pc  |
| 50 mm                                    |      |
| Linha de correr - coluna                 |      |
| PVC Esgoto                               |      |
| Anel de borraça                          | 2pc  |
| 100mm - 4"                               |      |
| Linha de correr                          | 1pc  |
| 100 mm - 75 mm                           |      |
| Linha dupla - coluna                     |      |
| PVC Esgoto                               |      |
| Anel de borraça                          | 2pc  |
| 50mm - 2"                                |      |
| Linha dupla                              | 1pc  |
| 150 mm                                   |      |
| Máquina de Lavagem de Descarga - DN 75mm |      |
| PVC Acessórios                           |      |
| Sifão fixável p/ Máquina                 | 1pc  |
| 1.1/4" - 2"                              |      |
| PVC Esgoto                               |      |
| Anel de borraça                          | 1pc  |
| 50mm - 2"                                |      |
| Joelho 90                                | 2pc  |
| 75mm - 3"                                |      |
| Joelho 90                                |      |
| 75 mm                                    |      |
| Redução exotécnica                       | 2pc  |
| 75 mm - 50 mm                            |      |
| Tubo rígido c/ porta lisa                | 1pc  |
| 75 mm - 3"                               | 0.6m |
| Máquina de Lavar Roupas DN 50mm          |      |
| PVC Esgoto                               |      |
| Anel de borraça                          | 2pc  |
| 50mm - 2"                                |      |
| Joelho 90                                | 2pc  |
| 50 mm                                    |      |

|                                           |      |
|-------------------------------------------|------|
| Tubo rígido c/ porta lisa                 | 0.9m |
| PVC Esgoto                                |      |
| Pia de Cozinha Residencial com Sifão 50mm |      |
| PVC Acessórios                            |      |
| Sifão de copo p/ pia e lavatório          | 1pc  |
| 1" - 2"                                   |      |
| Válvula p/ pia                            | 1pc  |
| 1"                                        |      |
| PVC Esgoto                                |      |
| Anel de borraça                           | 2pc  |
| 50mm - 2"                                 |      |
| Joelho 90                                 | 2pc  |
| 50 mm                                     |      |
| Tubo rígido c/ porta lisa                 | 0.6m |
| 50 mm - 2"                                |      |
| Raio com grelha                           |      |
| PVC Acessórios                            |      |
| Raio quadrado com grelha                  | 1pc  |
| 100 mm                                    |      |
| Tanque de Lavar Roupas DN 40mm            |      |
| PVC Acessórios                            |      |
| Sifão fixável c/ Adaptador                | 1pc  |
| 1.1/2" - 1.1/2"                           |      |
| Válvula p/ tanque                         | 1pc  |
| 1.1/2"                                    |      |
| PVC Esgoto                                |      |
| Curva 90 curta                            | 1pc  |
| 40 mm                                     |      |
| Joelho 90 c/anel p/ esgoto secundário     | 1pc  |
| 40 mm - 1.1/2"                            |      |
| Tubo rígido c/ porta lisa                 | 1pc  |
| 40 mm                                     | 0.6m |
| Ta 90                                     |      |
| PVC Esgoto                                |      |
| Ta 90                                     | 1pc  |
| 40 mm                                     |      |
| Ta sanitário                              |      |
| PVC Esgoto                                |      |
| Anel de borraça                           | 2pc  |
| 100mm - 4"                                |      |
| Ta sanitário                              | 1pc  |
| 100 mm - 100 mm                           |      |
| Ta sanitário - coluna                     |      |
| PVC Esgoto                                |      |
| Anel de borraça                           | 2pc  |
| 50mm - 2"                                 |      |
| Ta sanitário                              | 1pc  |
| 50 mm - 50 mm                             |      |
| Ta sanitário - vertical                   |      |
| PVC Esgoto                                |      |
| Anel de borraça                           | 2pc  |
| 100mm - 4"                                |      |
| Ta sanitário                              | 1pc  |
| 100 mm - 100 mm                           |      |
| Vaso Sanitário c/ 360°                    |      |
| PVC Esgoto                                |      |
| Anel de borraça                           | 1pc  |
| 100mm - 4"                                |      |
| Ta sanitário                              | 1pc  |
| 100 mm                                    |      |
| Vedação p/ saída de vaso sanitário        | 1pc  |
| 100 mm                                    |      |
| Vaso Sanitário c/ curva 90°               |      |
| PVC Esgoto                                |      |
| Anel de borraça                           | 1pc  |
| 100mm - 4"                                |      |
| Curva 90 curta                            | 1pc  |
| 100 mm                                    |      |
| Vedação p/ saída de vaso sanitário        | 1pc  |
| 100 mm                                    |      |

|                                    |     |
|------------------------------------|-----|
| Vaso Sanitário c/ 18               |     |
| PVC Esgoto                         |     |
| Anel de borraça                    | 2pc |
| 100mm - 4"                         |     |
| Ta sanitário                       | 1pc |
| 100 mm - 100 mm                    |     |
| Vedação p/ saída de vaso sanitário | 1pc |
| 100 mm                             |     |


| TABELA DE REVISÃO |           |      |
|-------------------|-----------|------|
| Rev.              | Rev. Tec. | Data |
| 1                 |           |      |
| 2                 |           |      |
| 3                 |           |      |
| 4                 |           |      |
| 5                 |           |      |
| 6                 |           |      |
| 7                 |           |      |
| 8                 |           |      |
| 9                 |           |      |
| 10                |           |      |
| 11                |           |      |
| 12                |           |      |
| 99                |           |      |
| 100               |           |      |



Eng. R. Francisco Meis, 1201, sala 01 - XV de Novembro, Corupa - SC, CEP 88355-400 e-mail: helder.mathes@enrichengenharia.com - Fones: (48) 99999934


|                                                   |                     |                                            |             |        |
|---------------------------------------------------|---------------------|--------------------------------------------|-------------|--------|
| OBRA:                                             |                     |                                            |             |        |
| PROJETO SANITÁRIO E PLUVIAL                       |                     |                                            |             |        |
| Resp. Téc: Engenheiro civil                       |                     | Cria: helder.mathes@enrichengenharia.com   |             |        |
| Helder Mathes Hensch                              |                     | e-mail: helder.mathes@enrichengenharia.com |             |        |
| Eng. Civil - CREA SC: 63492/2                     |                     | Fones: (48) 99999934                       |             |        |
| Proprietário:                                     | ESCALA:             | TIPO:                                      | CADISTA:    | FOLHA  |
| INSTITUICAO ADVENTISTA SUL BRASILEIRA DE EDUCACAO | 100 mm              | SANITARIO/PLUVIAL                          | Mayara Seia | SAN.08 |
| DATA: 27/03/2026                                  | REVISAO: 32/03/2026 | Indicada                                   |             | 14     |
| DESCRIÇÃO DA PRANCHA:                             |                     |                                            |             |        |
| PLANTA BAIXA E DETALHES                           |                     |                                            |             |        |



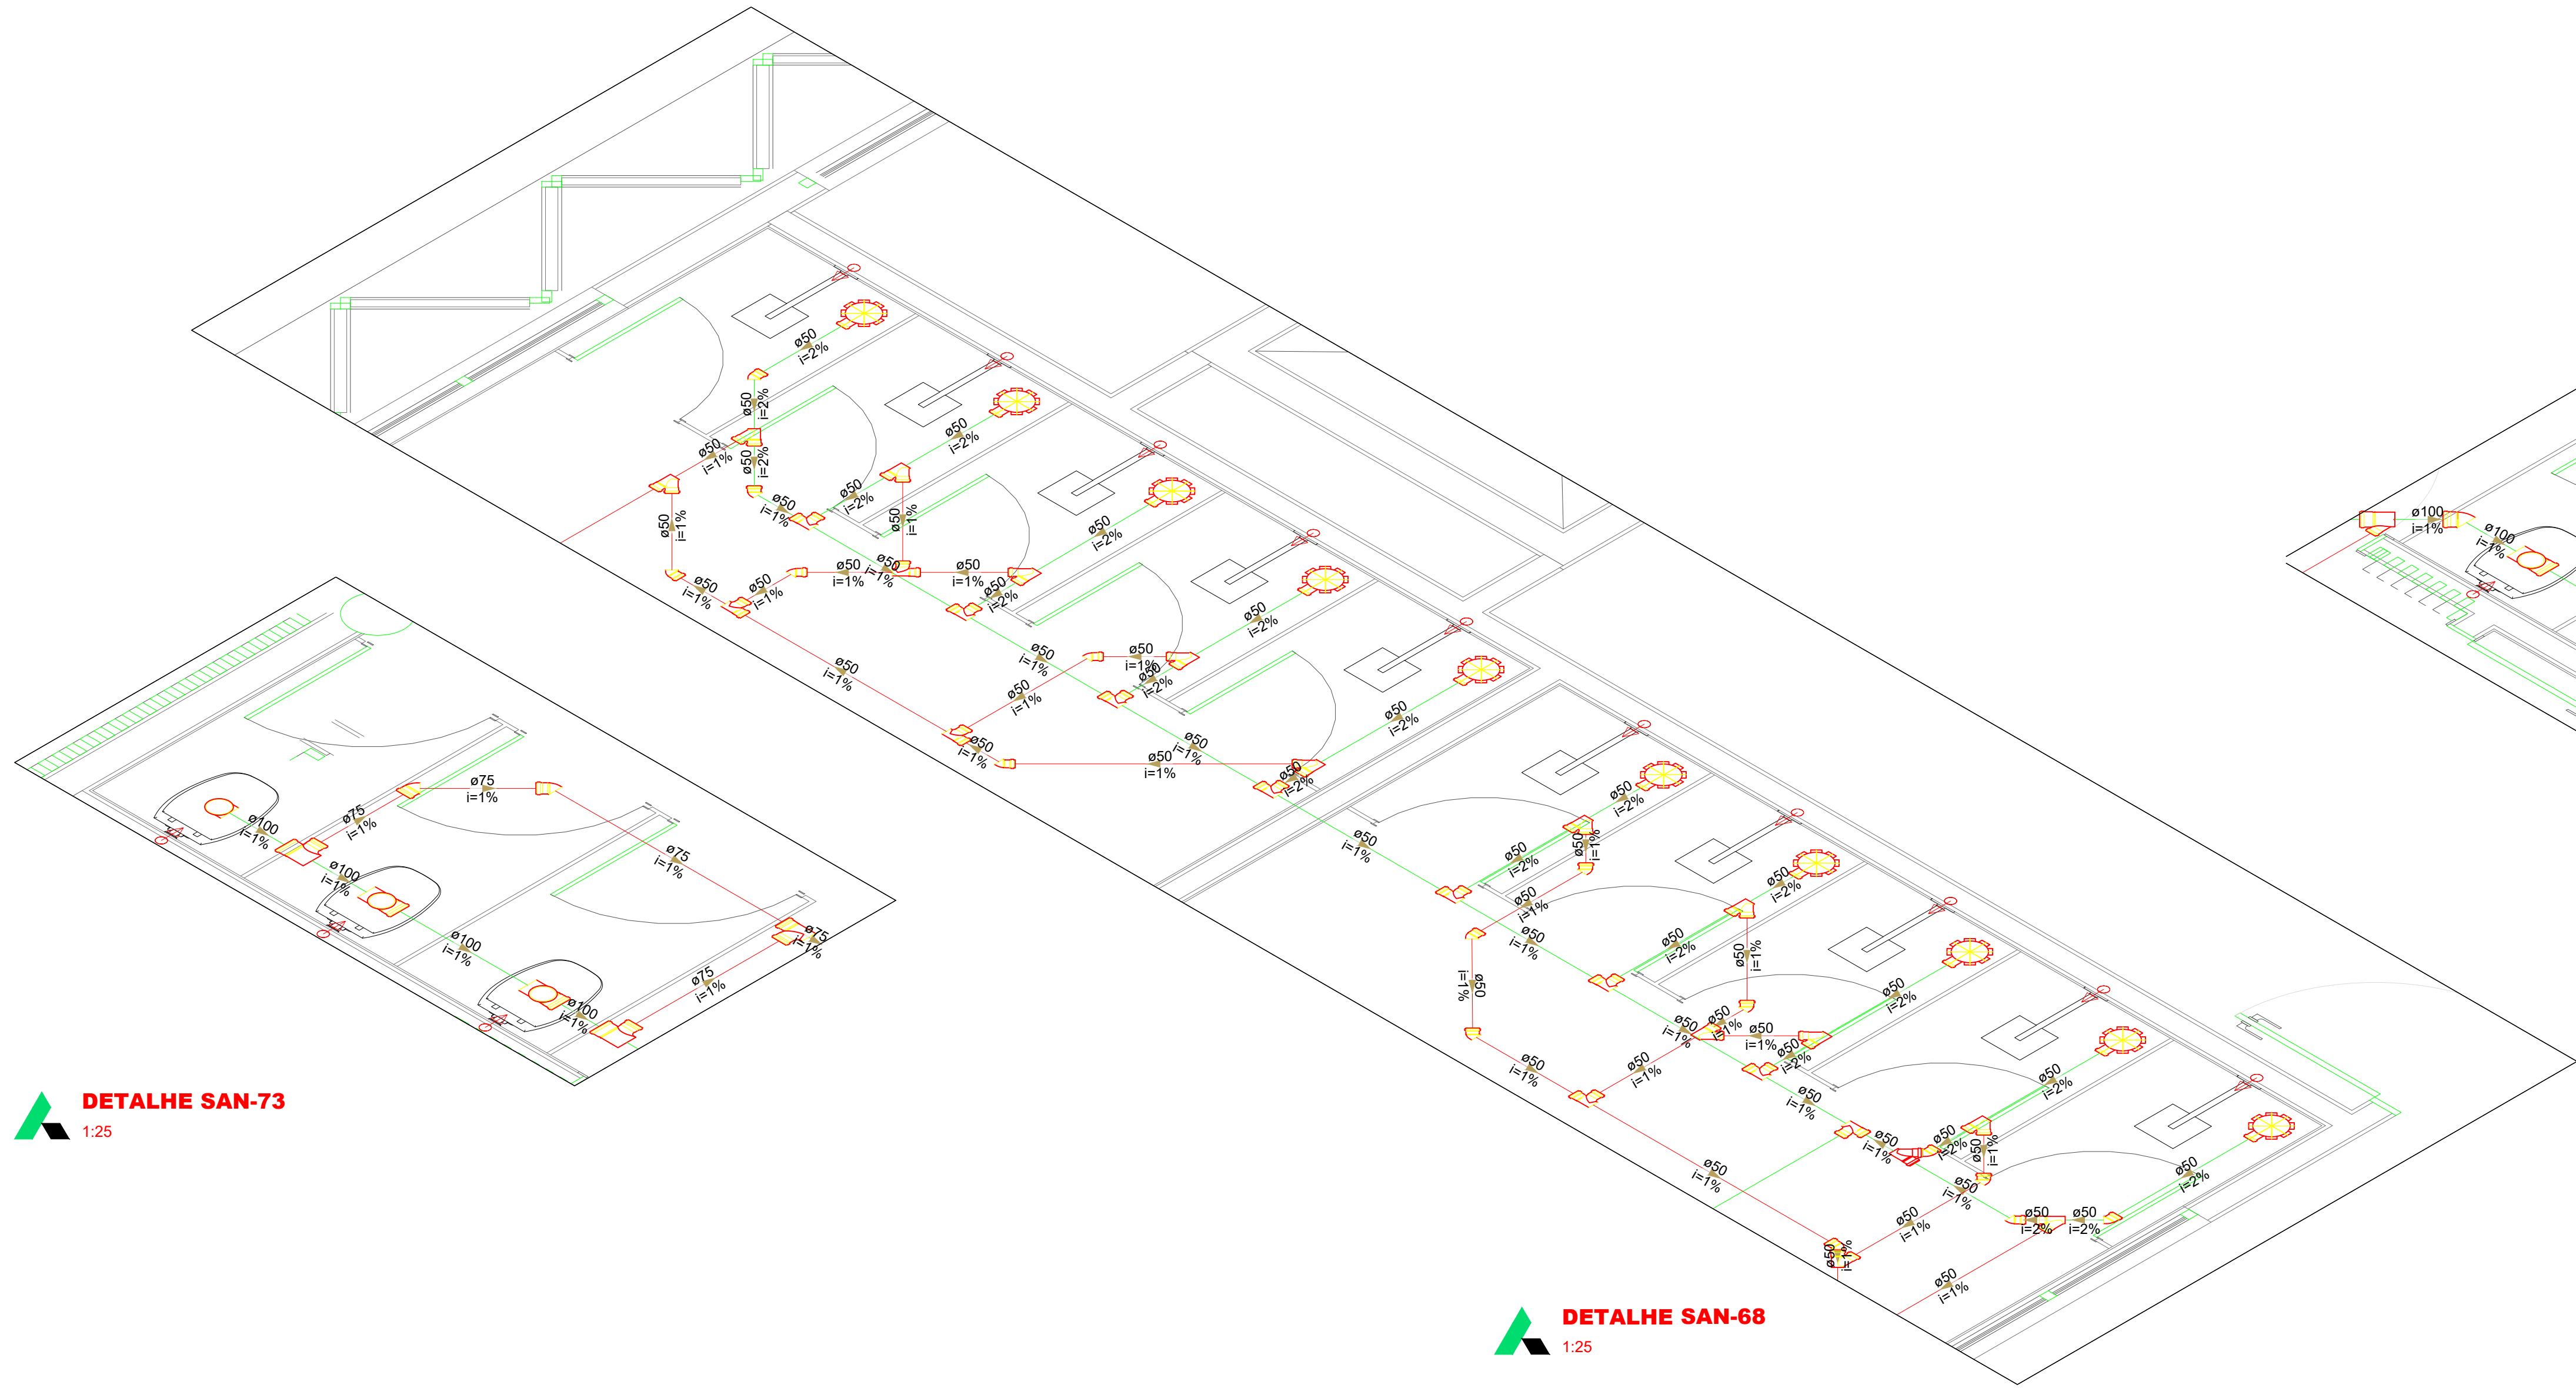


DETALHE SAN-73  
1:25


DETALHE SAN-68  
1:25

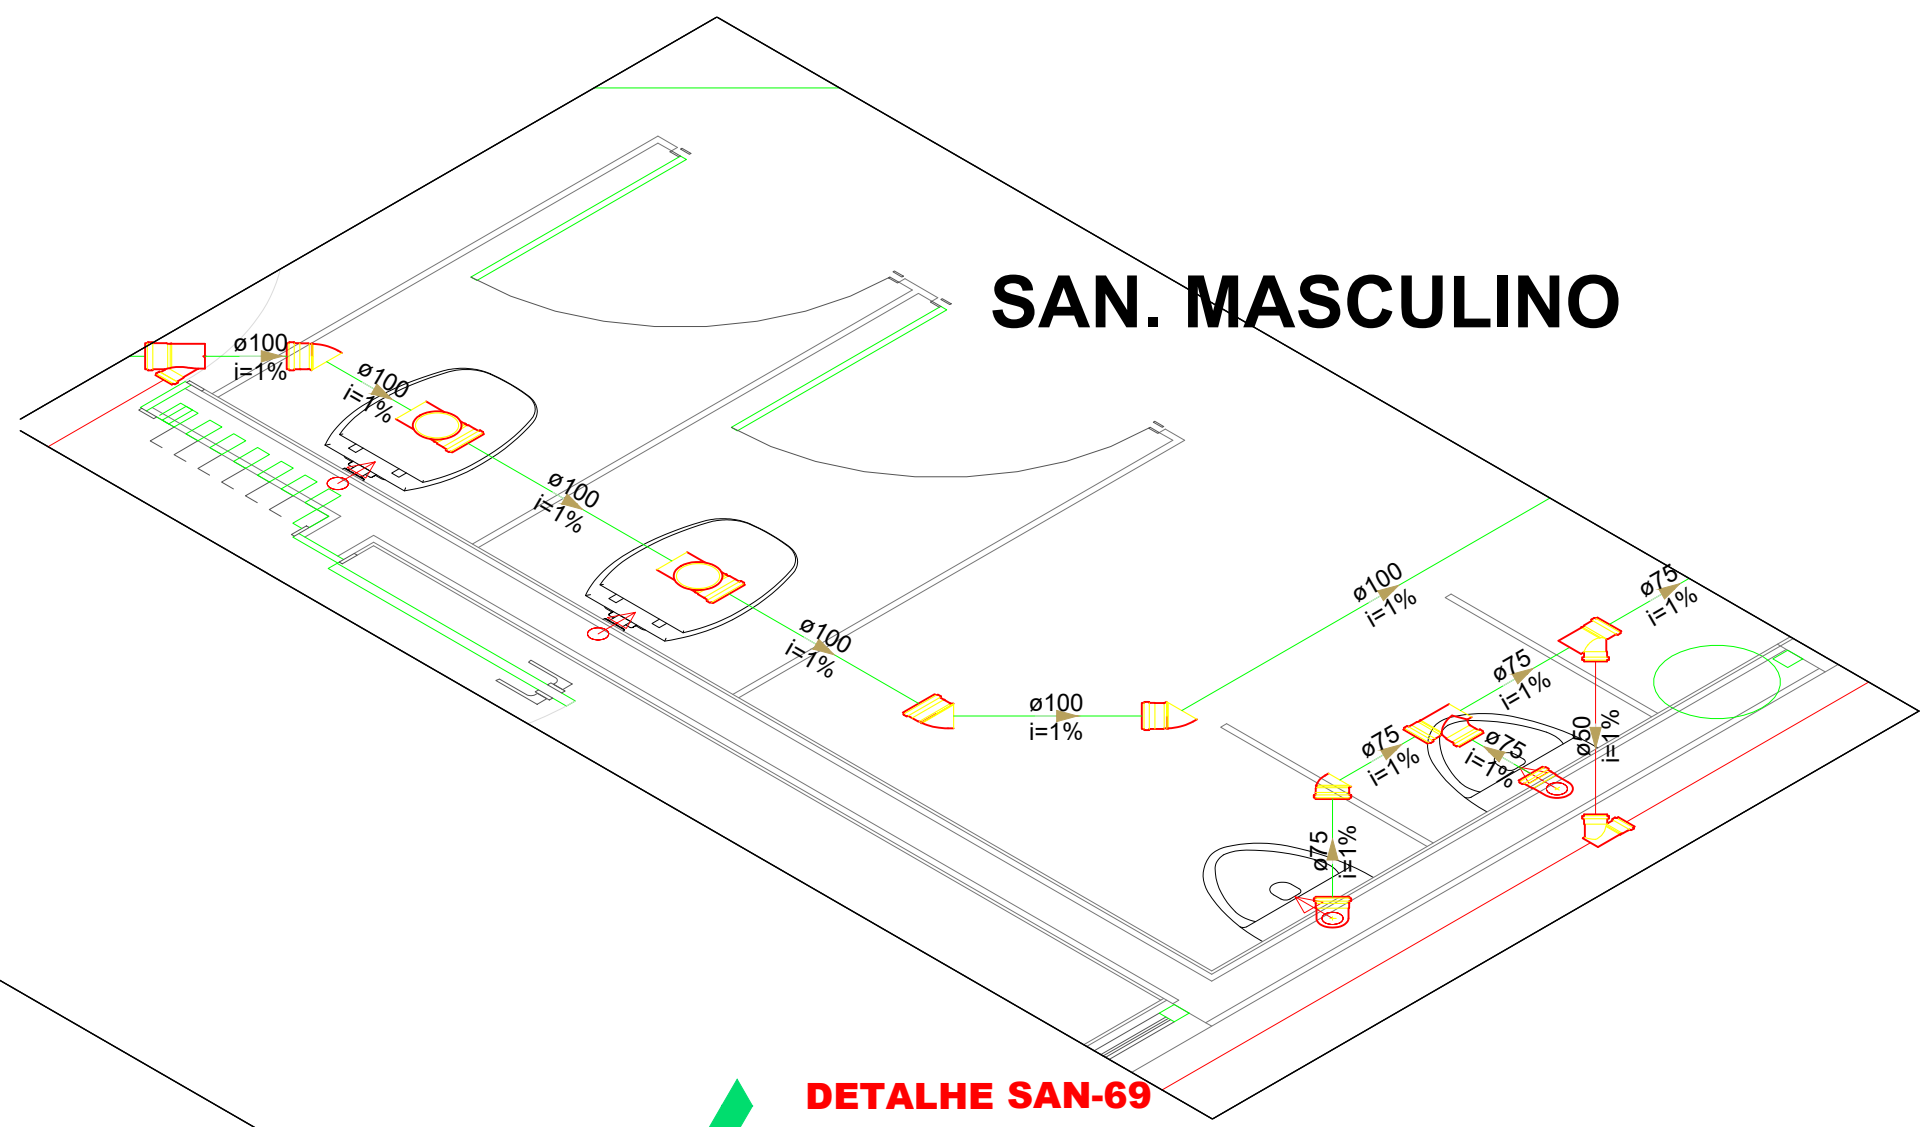


DETALHE SAN-69  
1:25

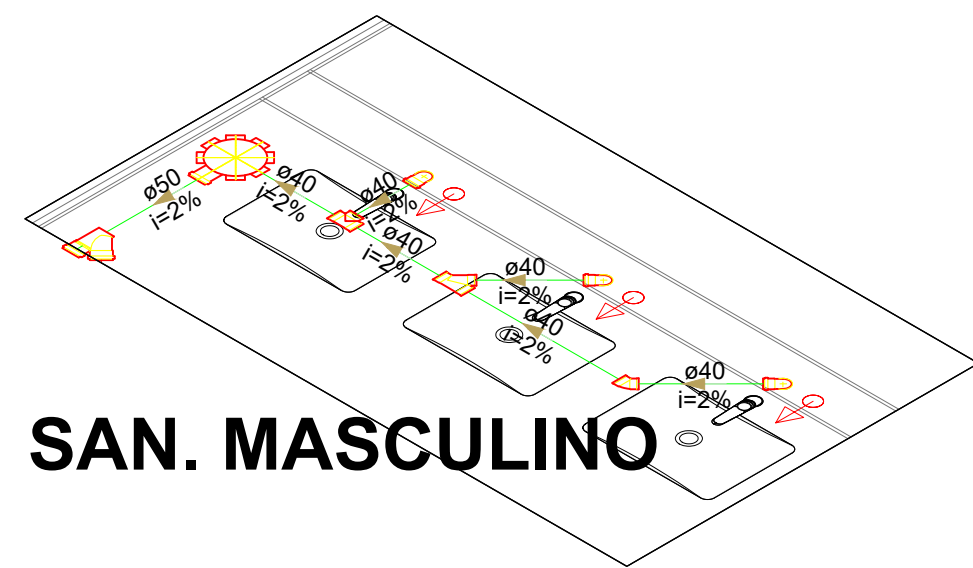


DETALHE SAN-71  
1:25

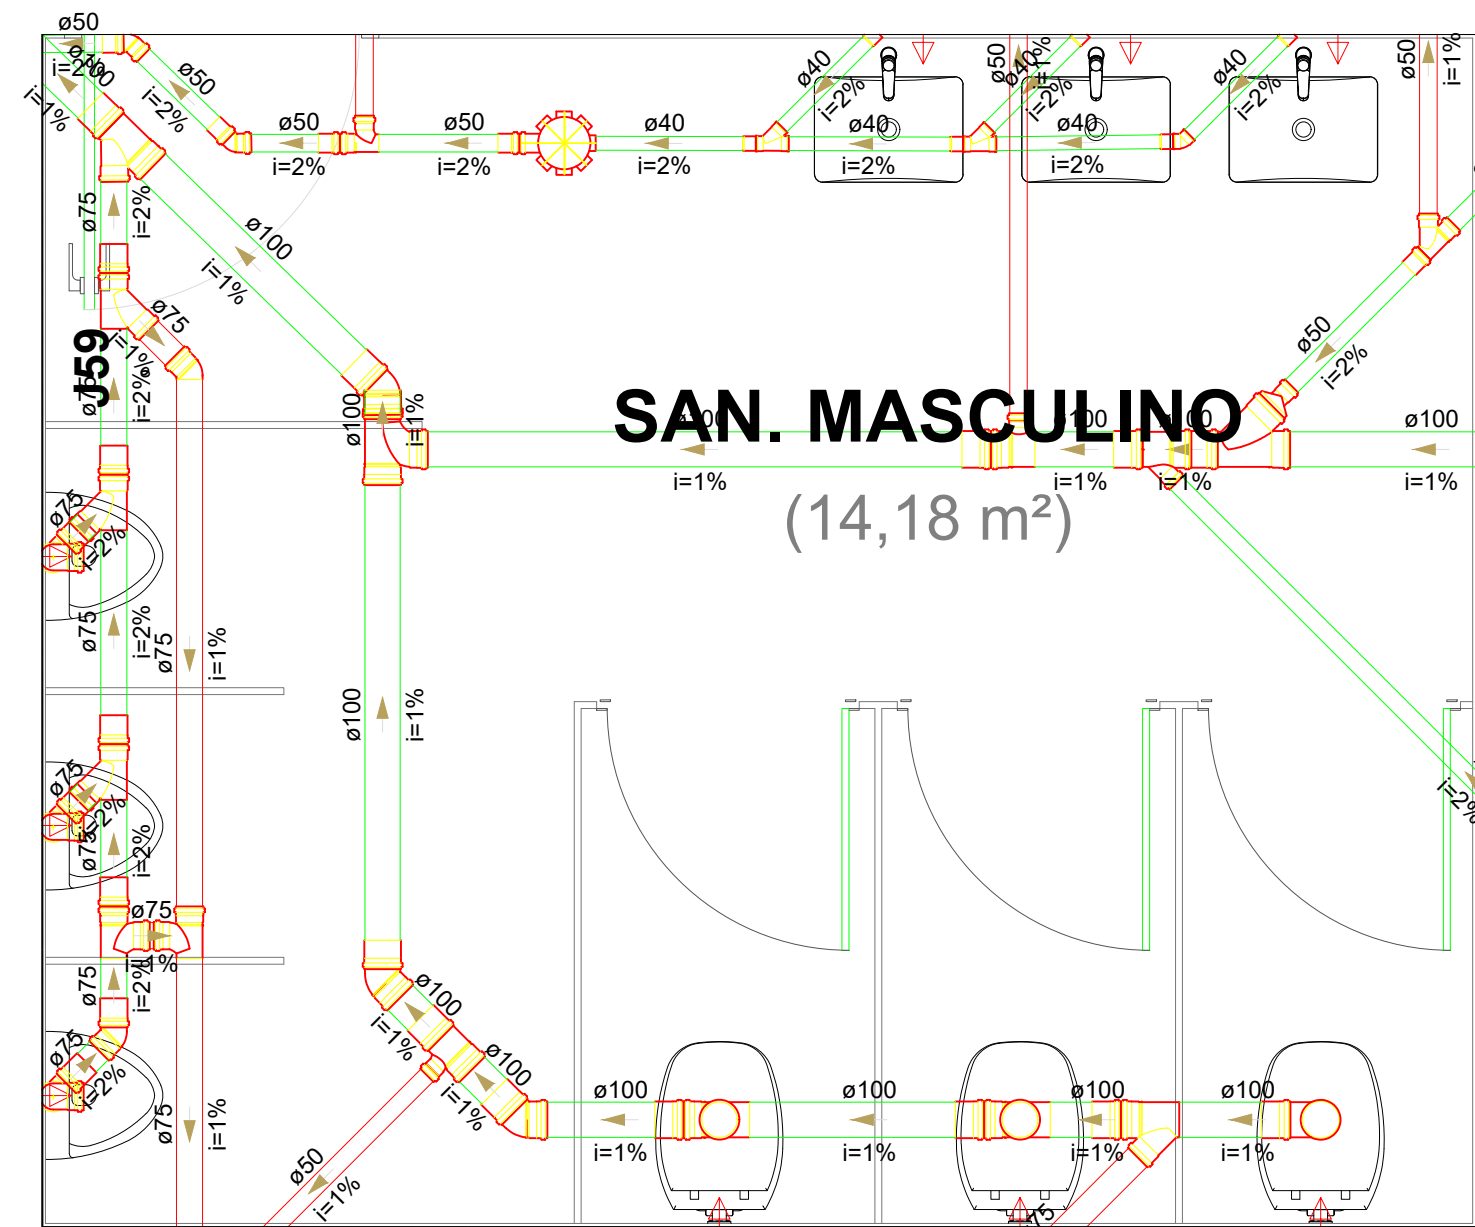


DETALHE SAN-60  
1:25

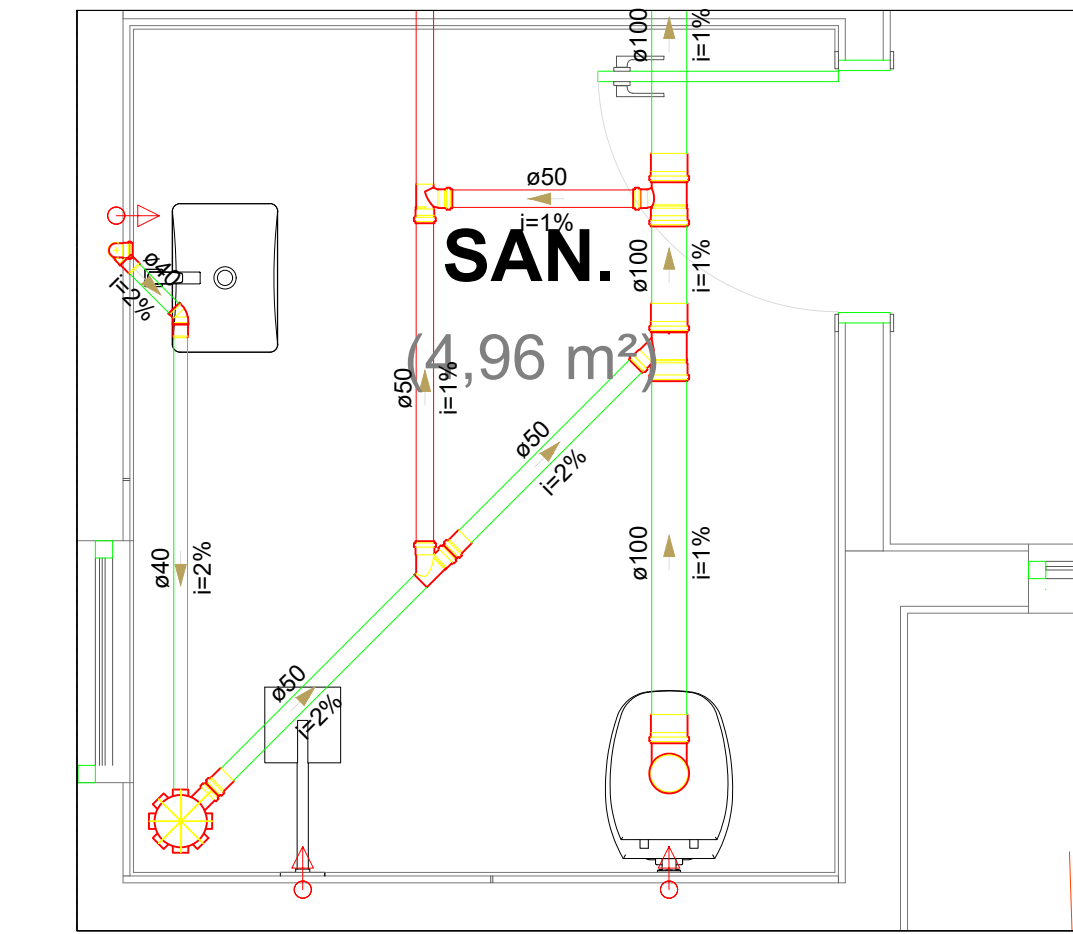


DETALHE SAN-66  
1:25

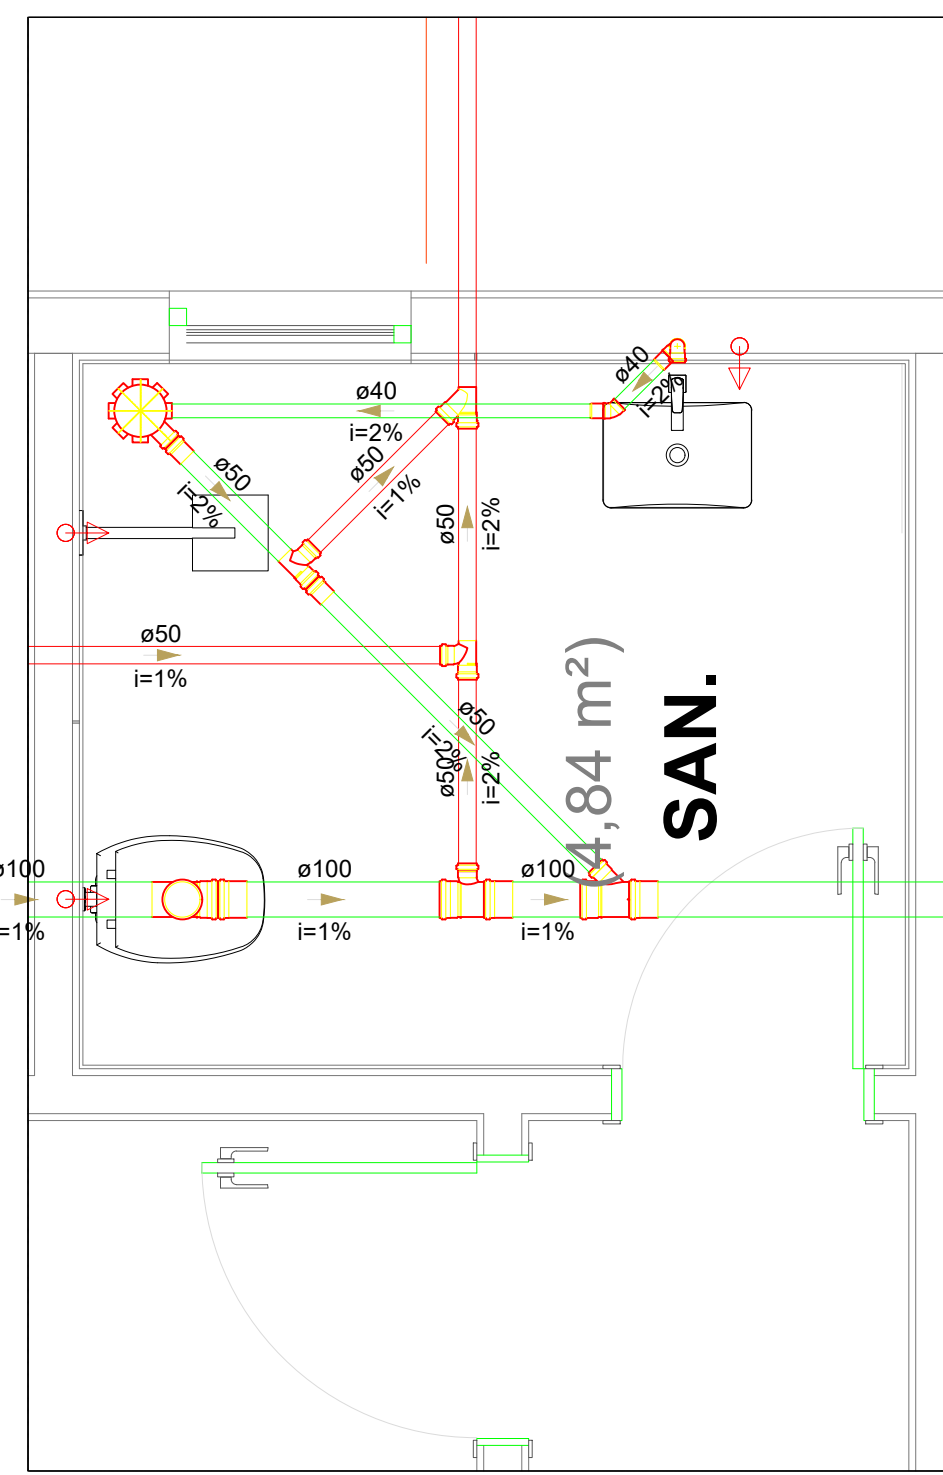


DETALHE SAN-64  
1:25

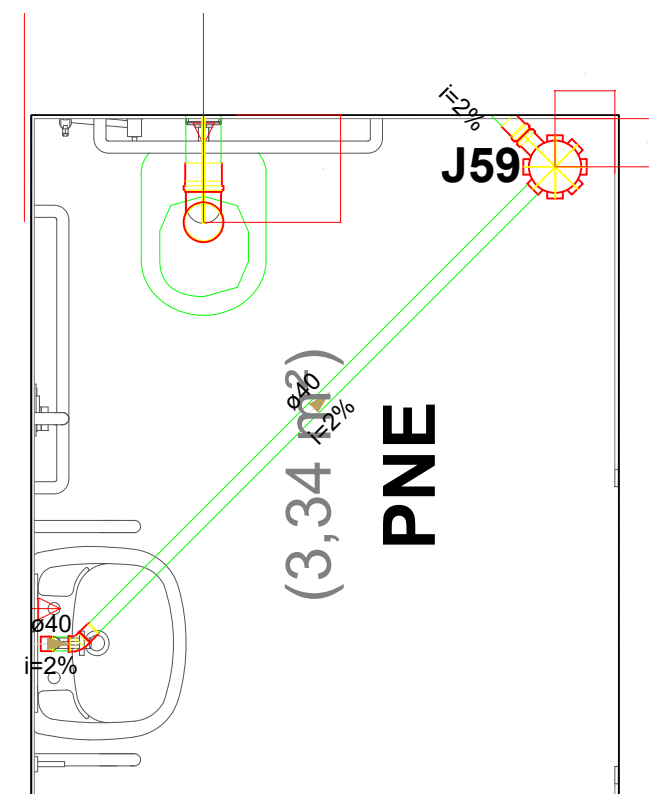


DETALHE SAN-61  
1:25

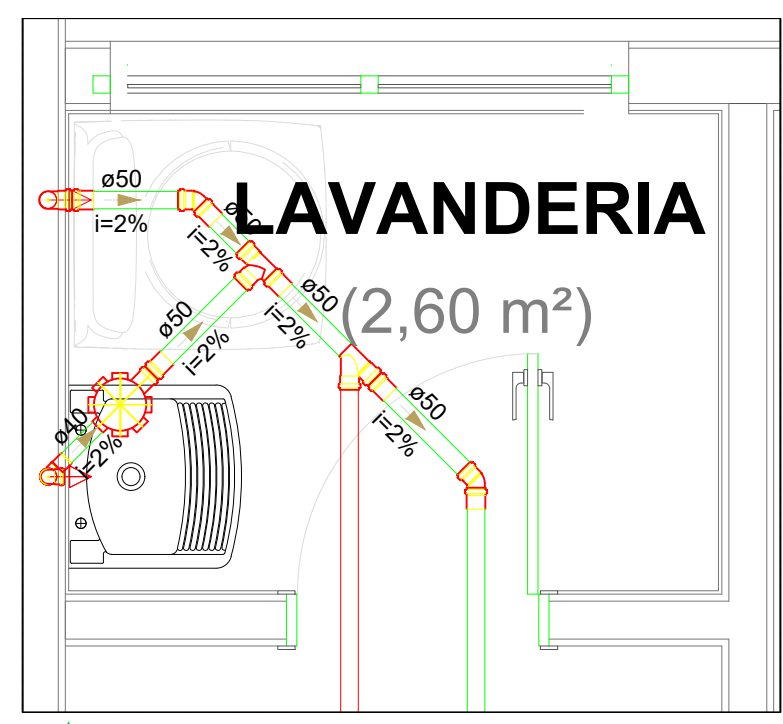


DETALHE SAN-40  
1:25

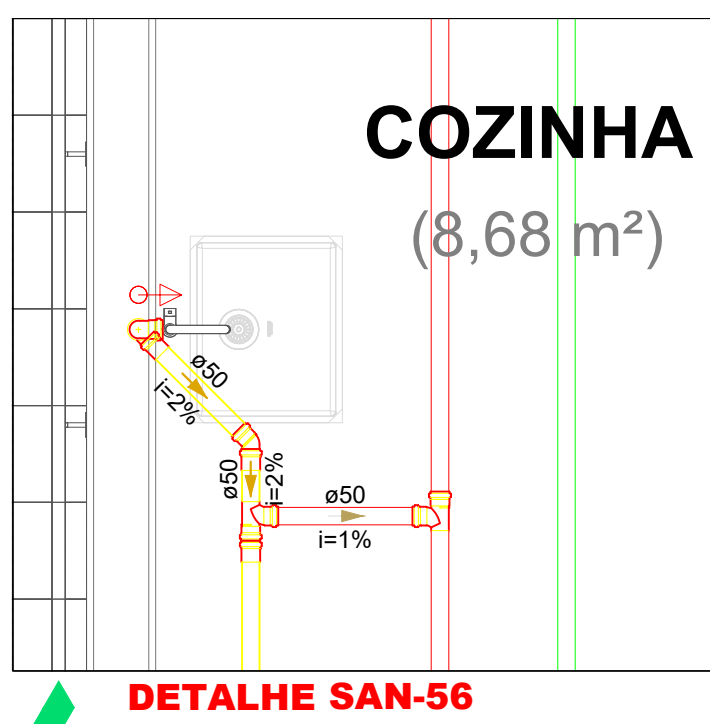


DETALHE SAN-56  
1:25

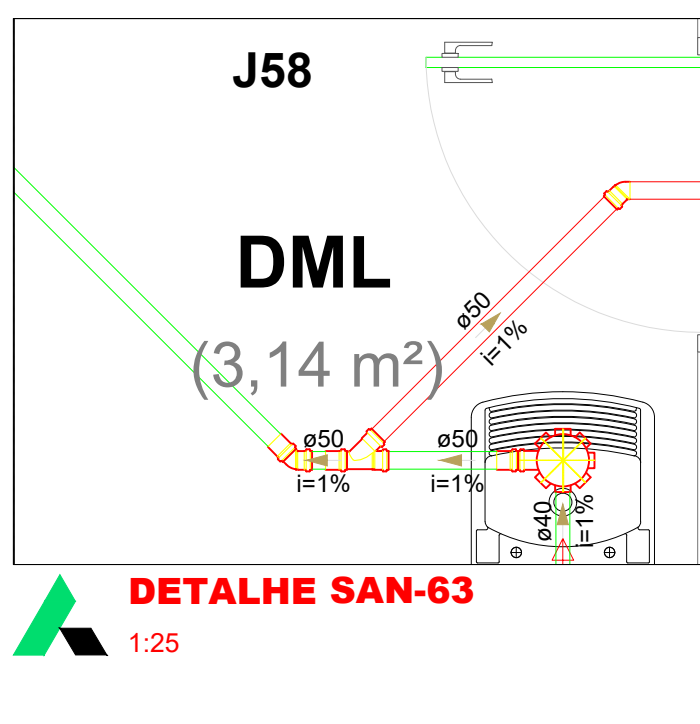


DETALHE SAN-63  
1:25

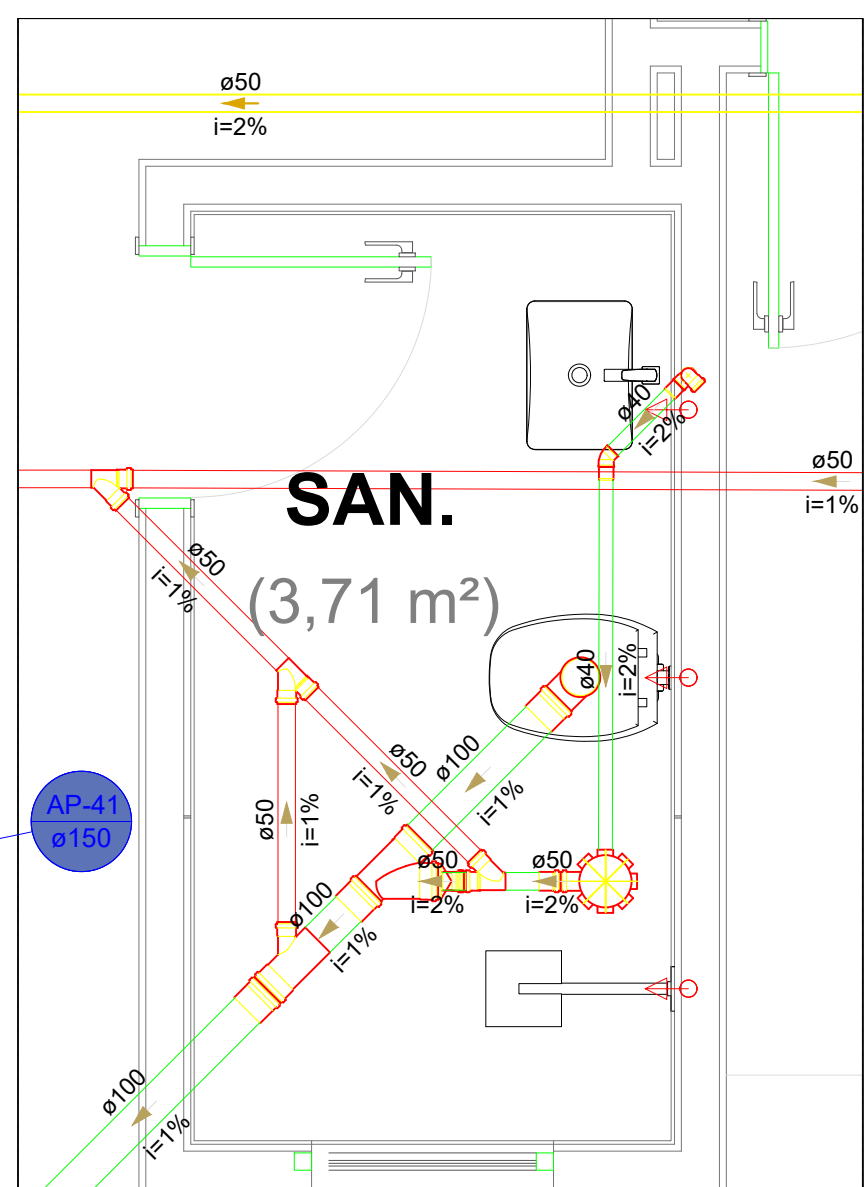


DETALHE SAN-57  
1:25

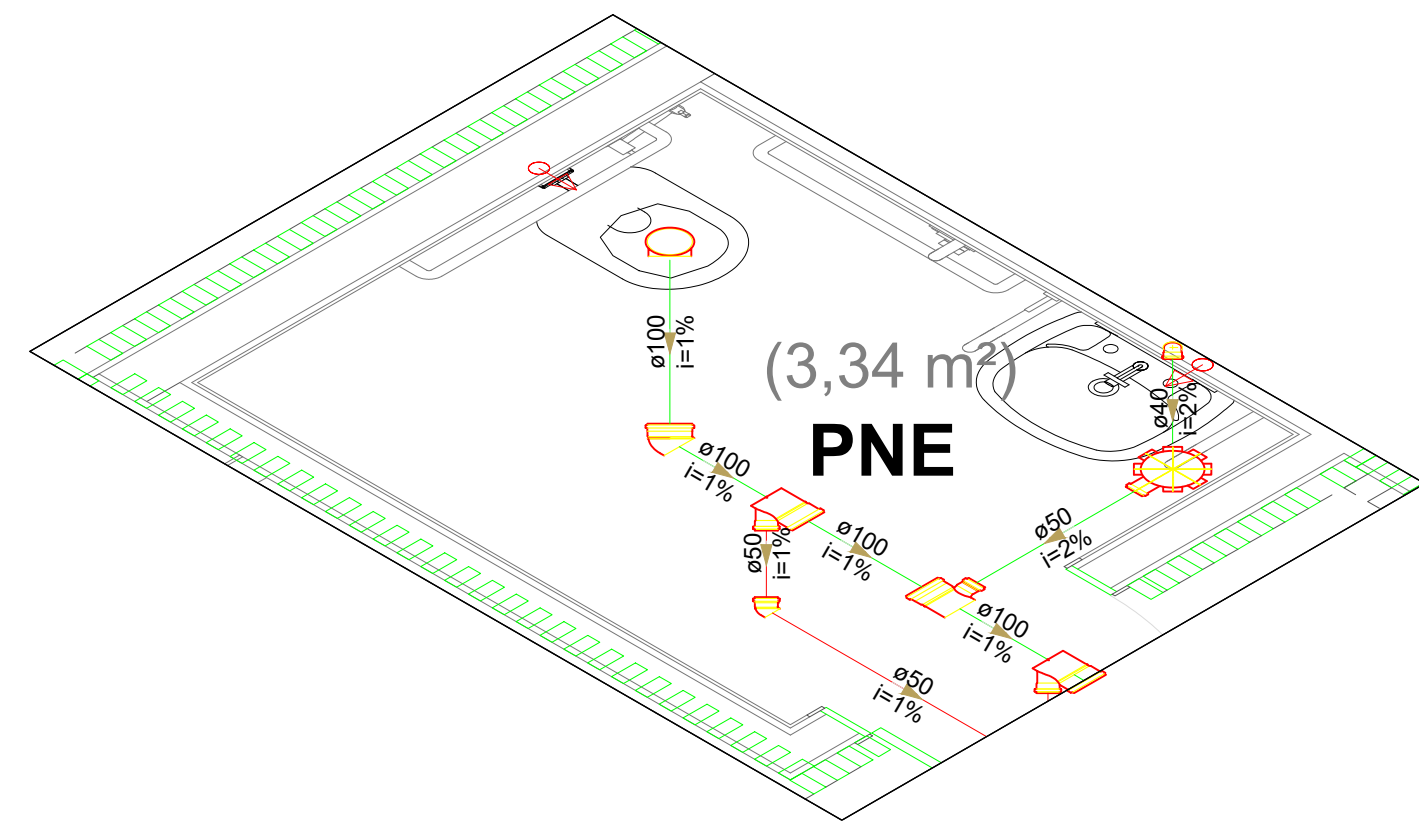


DETALHE SAN-74  
1:25

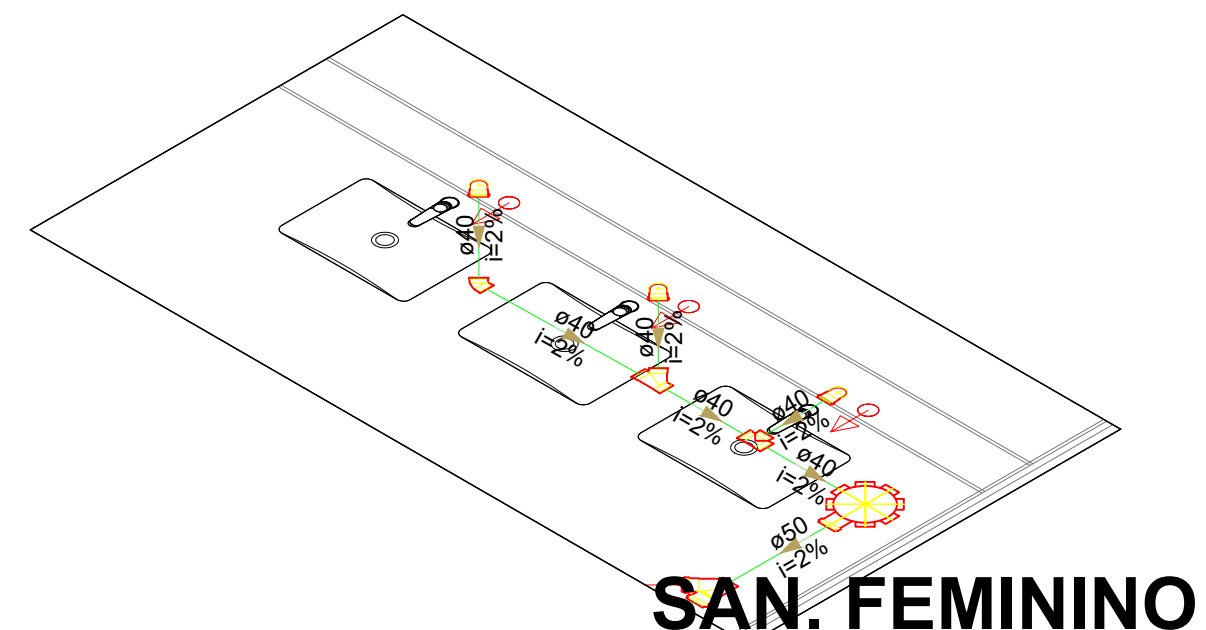


DETALHE SAN-72  
1:25

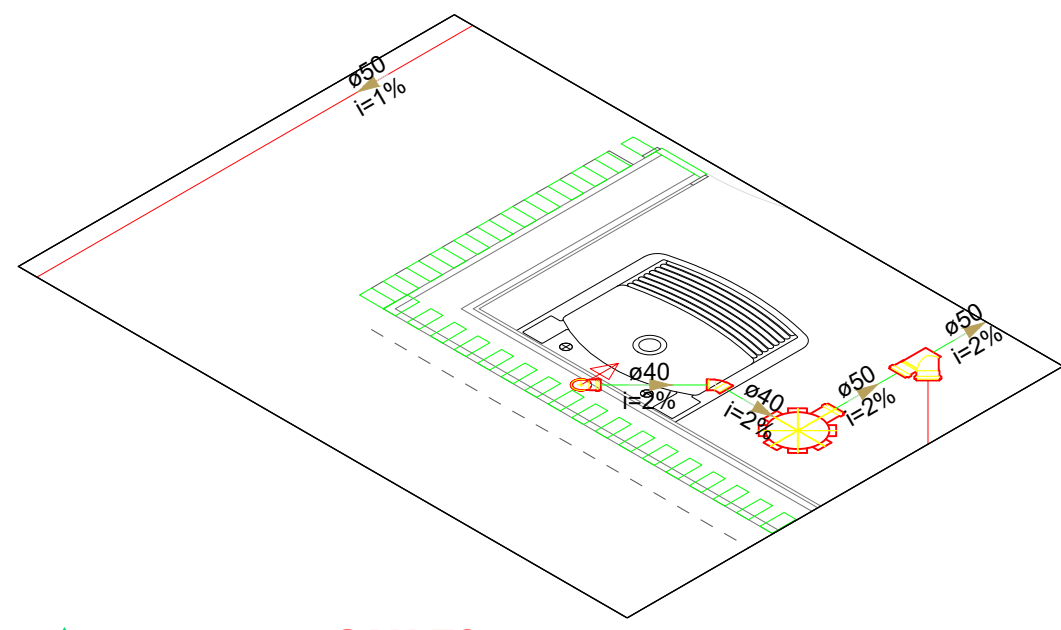


DETALHE SAN-70  
1:25

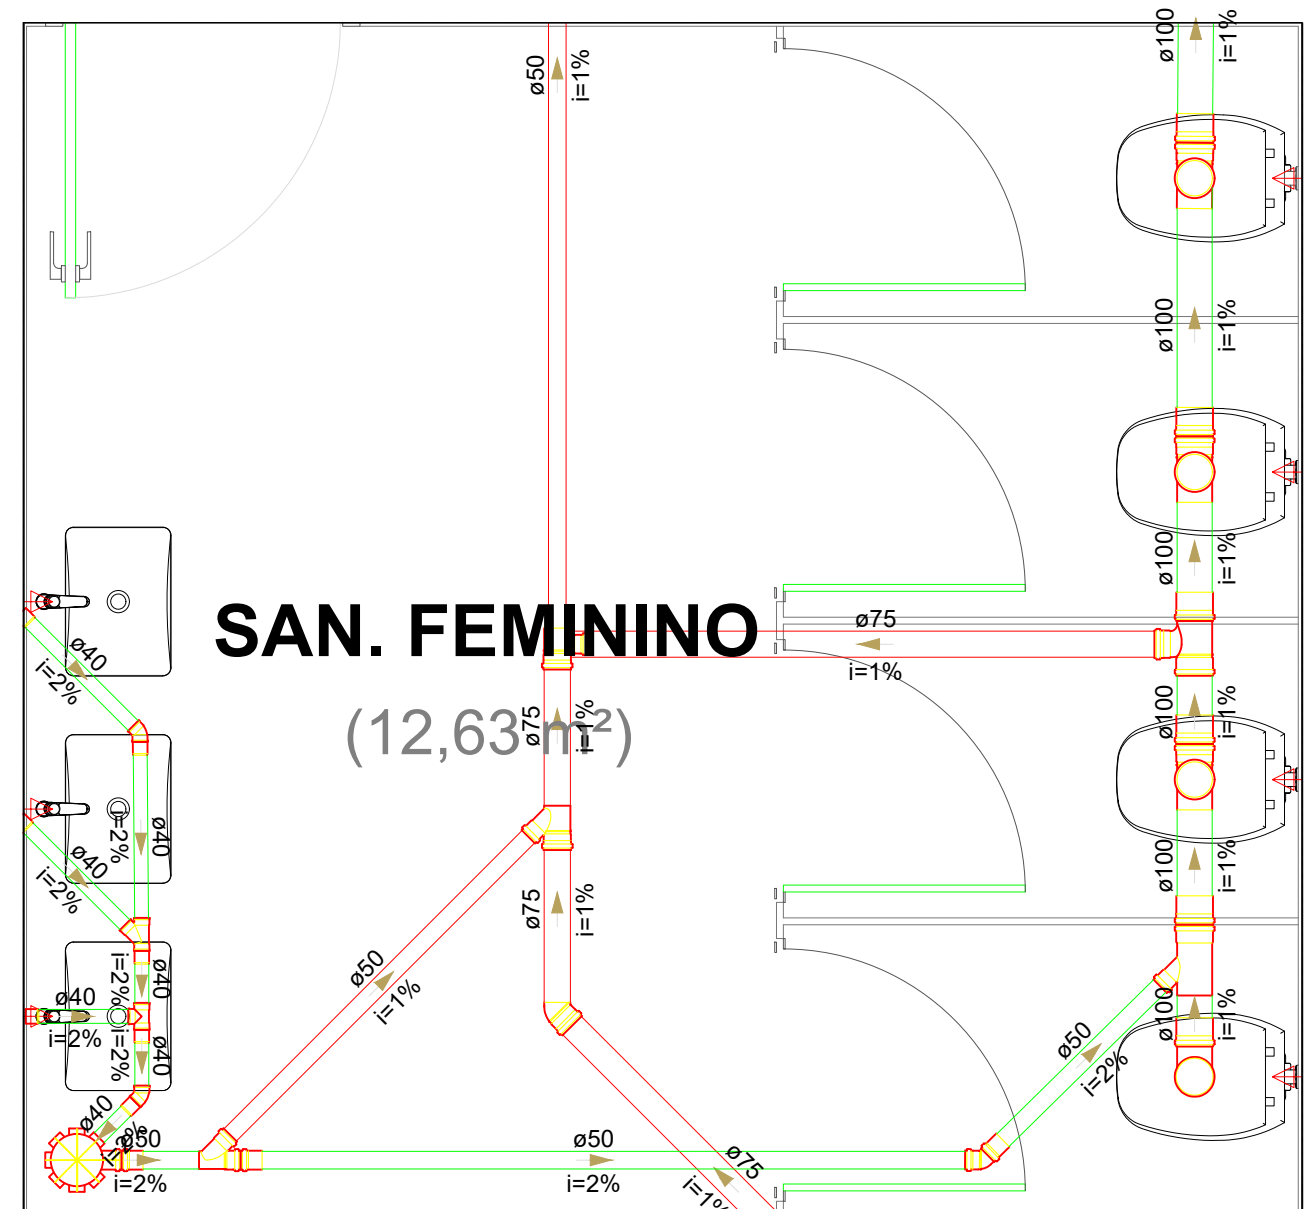

DETALHE SAN-59  
1:25

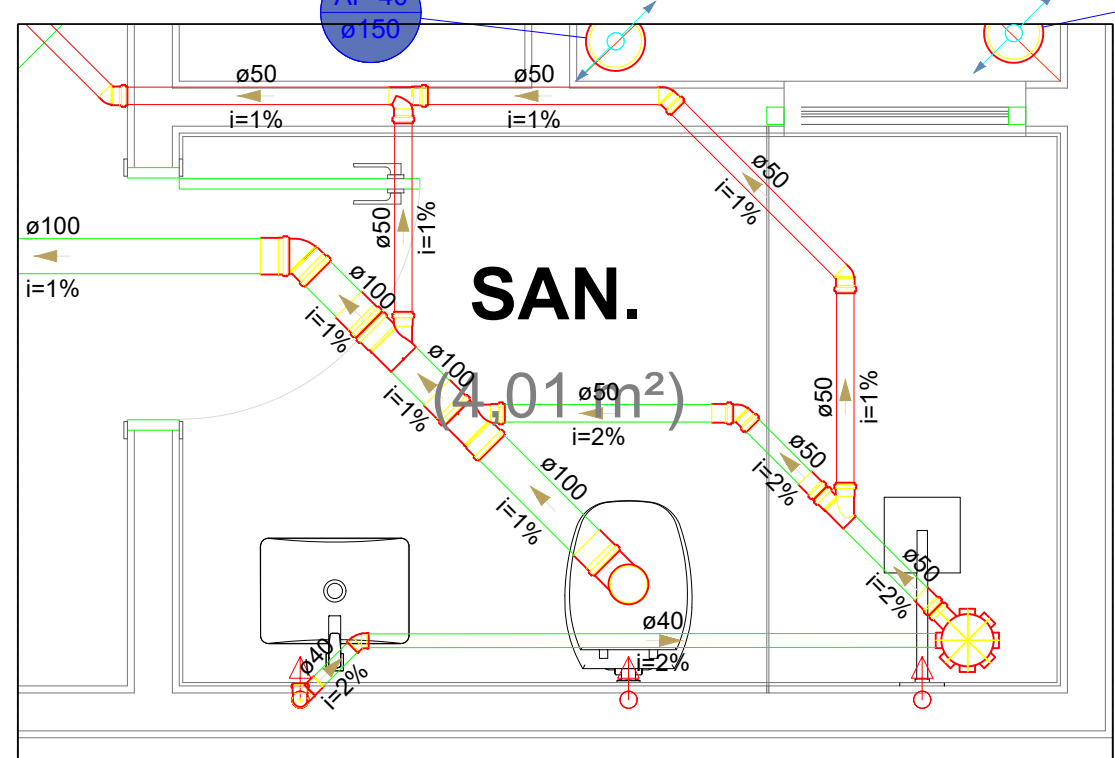

DETALHE SAN-62  
1:25

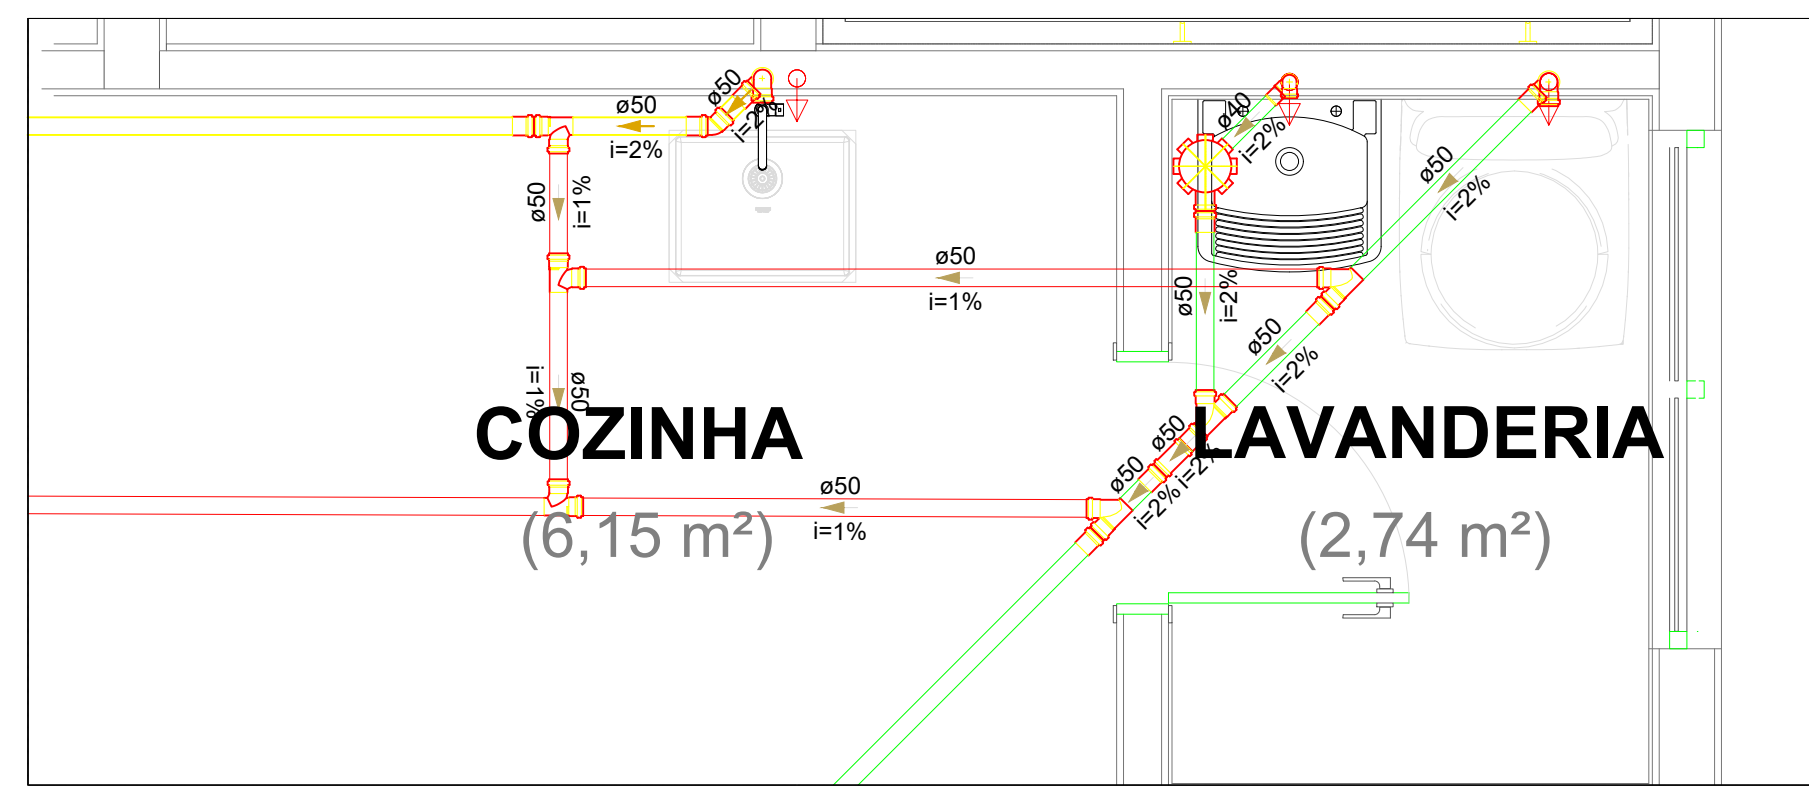


DETALHE SAN-58  
1:25

## PLANTA BAIXA 3º PAVIMENTO - DETALHES

ESCALA 1:25

| TABELA DE REVISÃO    |            |            |
|----------------------|------------|------------|
| Rev.                 | Resp. Téc. | Data       |
| REVISÃO DOS PROJETOS | R01        | 27/02/2016 |
| EMISSÃO DOS PROJETOS | R02        | 27/02/2016 |

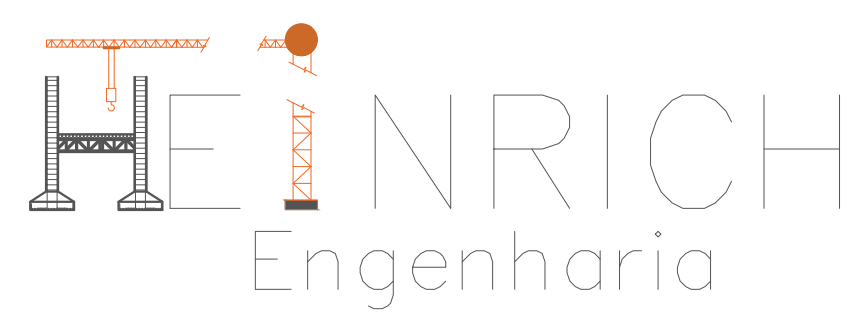

End: R. Francisco Meis, 1201, sala 01 - XV de Novembro, Corupa - SC, CEP 88355-400 e-mail: helder.mathieu@henrichengenharia.com - Fones: (48) 99999934

| PROJETO SANITÁRIO E PLUVIAL                                                           |                                                                                                     |
|---------------------------------------------------------------------------------------|-----------------------------------------------------------------------------------------------------|
| Resp. Téc.: Engenheiro civil<br>Helder Mathieu Henrich<br>Eng. Civil - CREA SC 620272 | Site: henrichengenharia.com<br>e-mail: helder.mathieu@henrichengenharia.com<br>Fones: (48) 99999934 |

|                                                                                                |                                                         |
|------------------------------------------------------------------------------------------------|---------------------------------------------------------|
| Proprietário:<br>INSTITUIÇÃO ADVENTISTA SUL BRASILEIRA DE EDUCAÇÃO<br>CNPJ: 26.725.884/0001-44 | Local:<br>RUA SOU, S/N, CENTRO, BALNEÁRIO CAMBORIÓ - SC |
|------------------------------------------------------------------------------------------------|---------------------------------------------------------|

|                    |                       |                      |                            |                          |             |
|--------------------|-----------------------|----------------------|----------------------------|--------------------------|-------------|
| DATA<br>27/02/2016 | REVISÃO<br>27/02/2016 | ESCALA:<br>Indicados | TIPO:<br>SANITÁRIO/PLUVIAL | CADISTA:<br>Mayara Seica | FOLHA<br>14 |
|--------------------|-----------------------|----------------------|----------------------------|--------------------------|-------------|

DESCRIÇÃO DA PRANCHA:  
PLANTA BAIXA E DETALHES






| TABELA DE REVISÃO    |     |                   |            |
|----------------------|-----|-------------------|------------|
|                      | Rev | Resp.Téc.         | Data:      |
|                      |     |                   |            |
|                      |     |                   |            |
| REVISÃO DOS PROJETOS | R01 | Isider M. Henrich | 27/02/2026 |
| EMIÇÃO DOS PROJETOS  | R00 | Isider M. Henrich | 09/02/2026 |





PLANTA BAIXA 4º PAVIMENTO - DETALHES

ESCALA 1:25

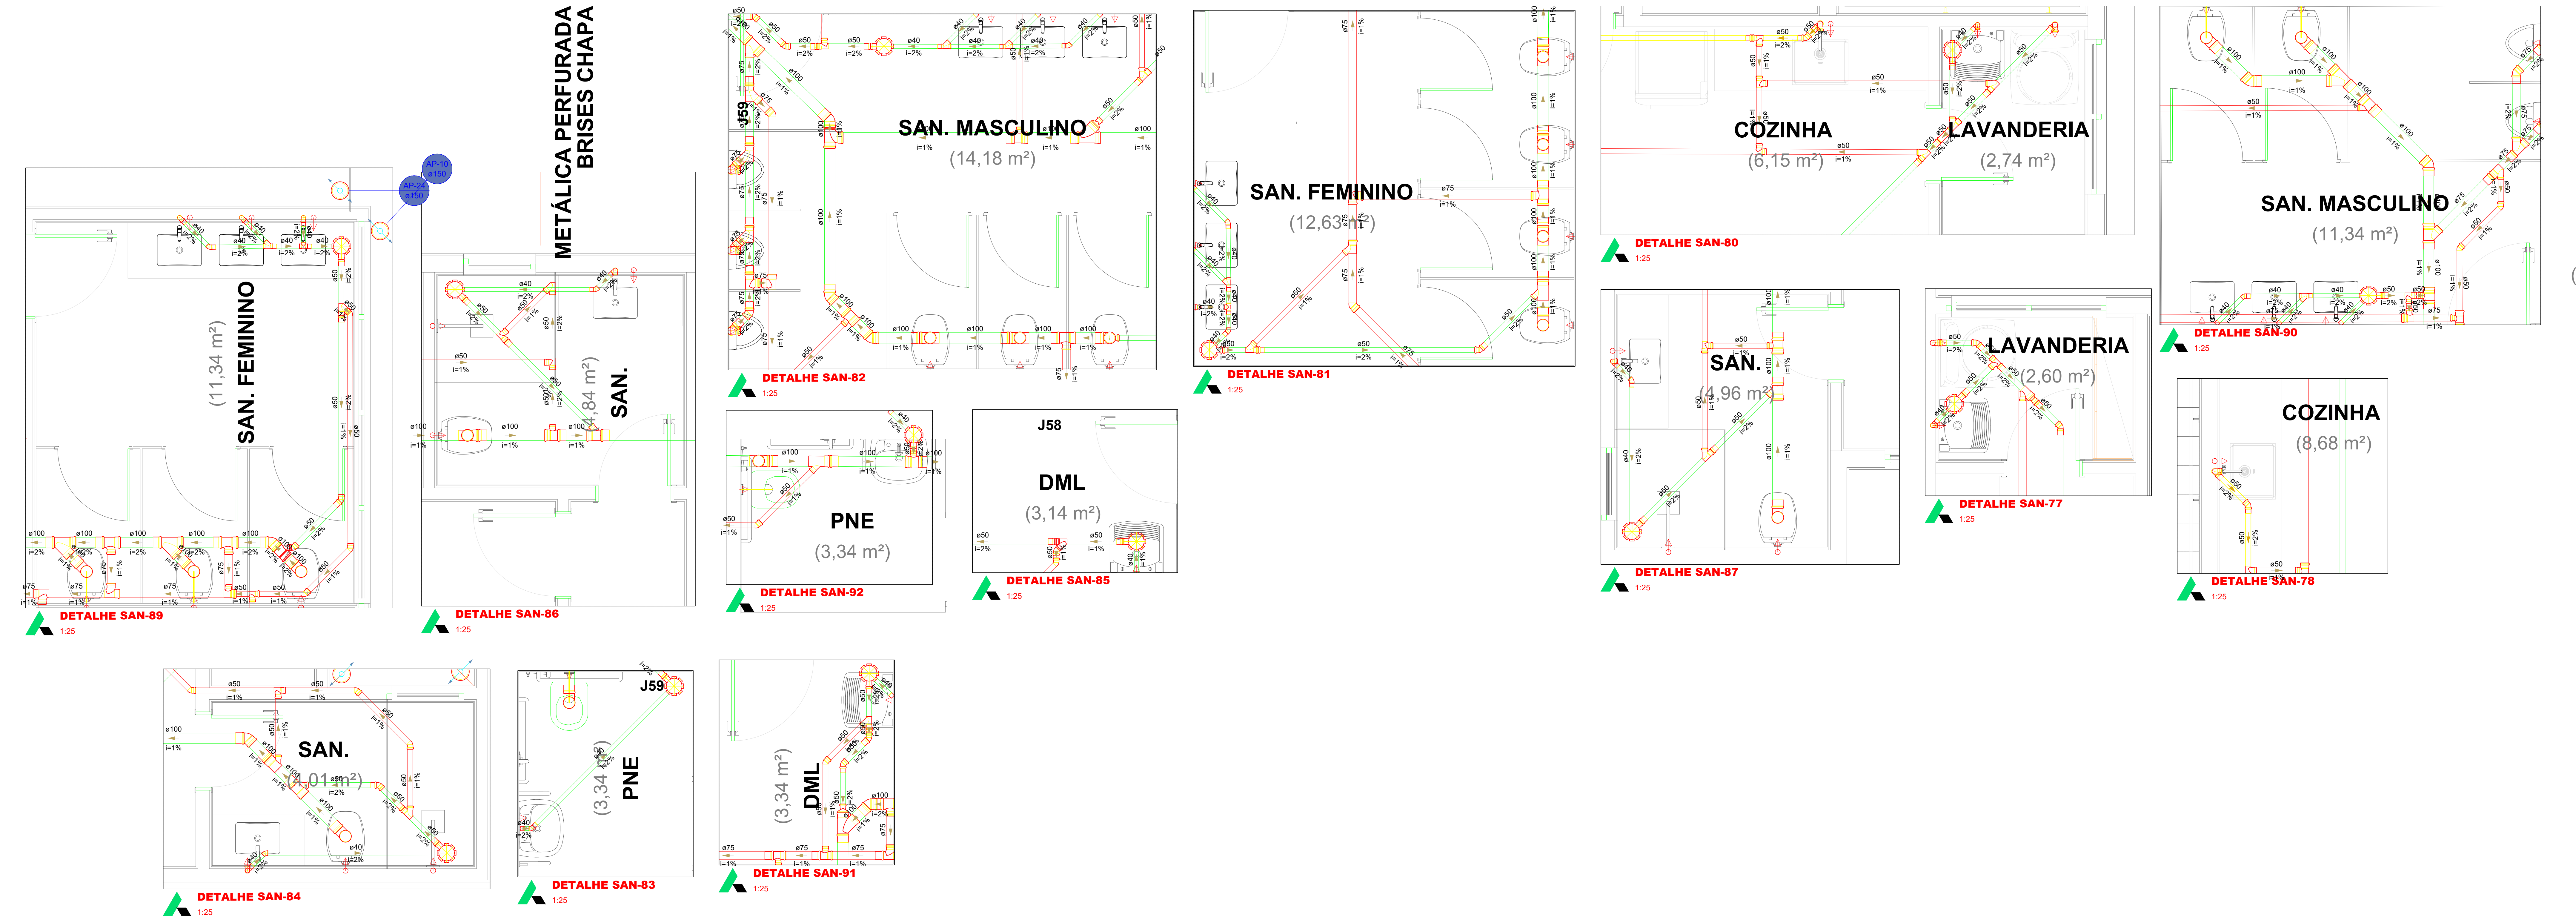

| TABELA DE REVISÃO |                   |            |
|-------------------|-------------------|------------|
| Rev.              | Resp. Téc.        | Data       |
| 01                | Heitor M. Henrich | 27/03/2016 |
| 02                | Heitor M. Henrich | 09/03/2016 |



End: R. Francisco Meis, 1201, sala 01 - XV de Novembro, Corupa - SC, CEP 88355-400 e-mail: heitor.mathieu@heirichengenharia.com - Fones: (48) 99999934




















|                                                   |           |                                                                                                       |             |                     |
|---------------------------------------------------|-----------|-------------------------------------------------------------------------------------------------------|-------------|---------------------|
| OBRA:                                             |           |                                                                                                       |             |                     |
| PROJETO SANITÁRIO E PLUVIAL                       |           |                                                                                                       |             |                     |
| Resp. Téc: Engenheiro civil                       |           | Site: heitorichengenharia.com<br>e-mail: heitor.mathieu@heirichengenharia.com<br>Fones: (48) 99999934 |             |                     |
| Proprietário:                                     |           | Local:                                                                                                |             |                     |
| INSTITUIÇÃO ADVENTISTA SUL BRASILEIRA DE EDUCAÇÃO |           | RUA Boa, S/N, CENTRO, BALNEÁRIO CAMBORIÓ - SC                                                         |             |                     |
| DATA                                              | ESCALA:   | TIPO:                                                                                                 | CADISTA:    | FOLHA               |
| 27/03/2016                                        | Indicados | SANITÁRIO/PLUVIAL                                                                                     | Mayara Seix | <b>SAN.11</b><br>14 |
| DESCRIÇÃO DA PRANCHIA:                            |           |                                                                                                       |             |                     |
| PLANTA BAIXA E DETALHES                           |           |                                                                                                       |             |                     |


















Arquiteto: Saul - Engenheiro de 11719 - INSTITUTO NACIONAL DE TESTES E DESENVOLVIMENTO DE EDUCAÇÃO (INATEDE) 02/07/2020 08:17:26

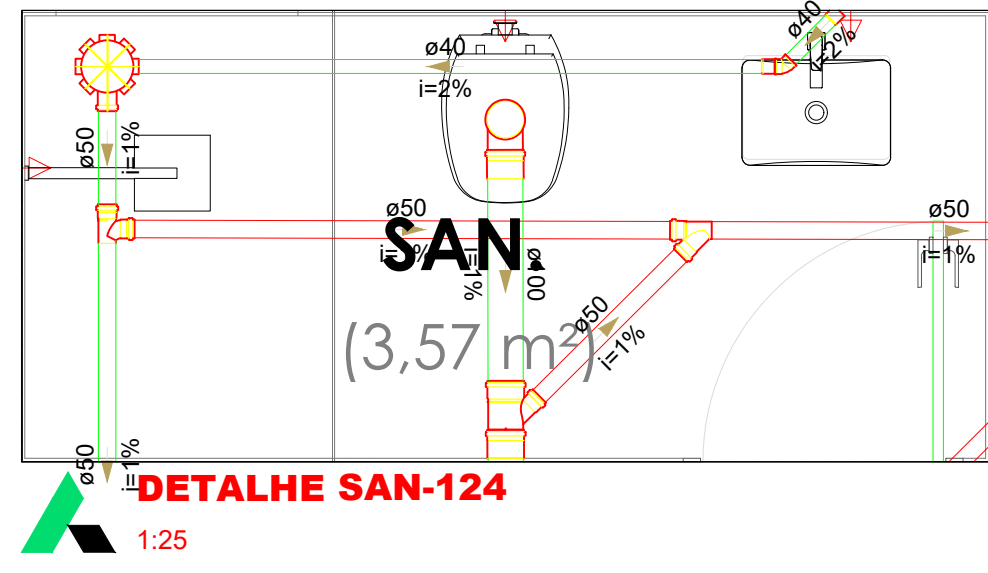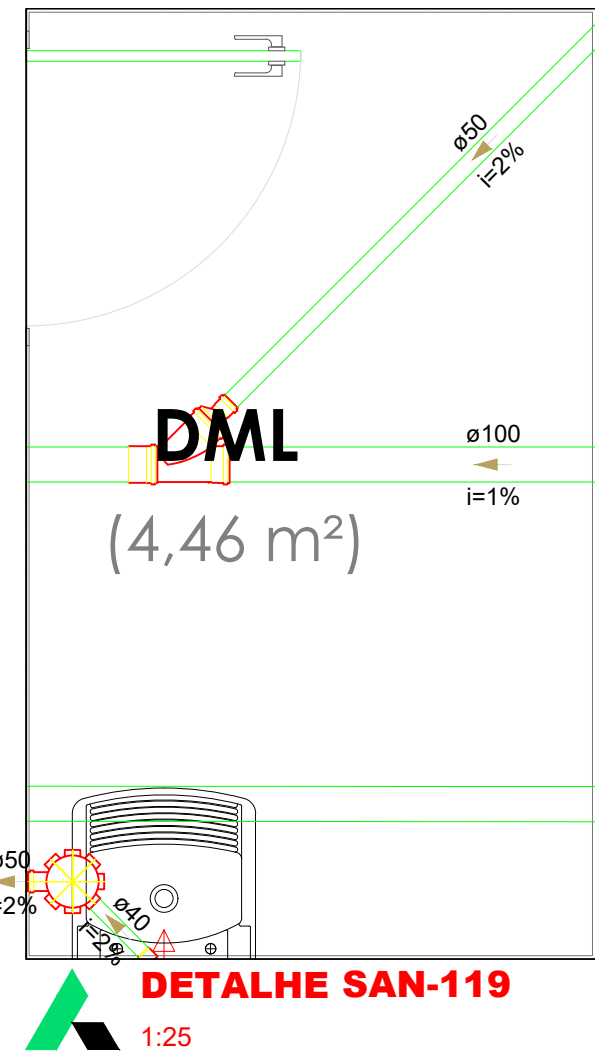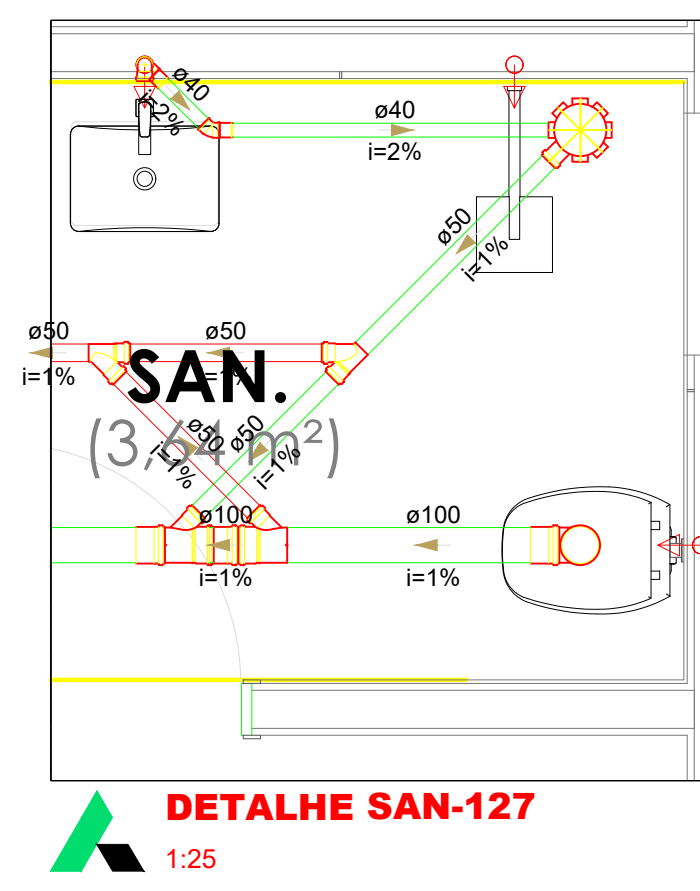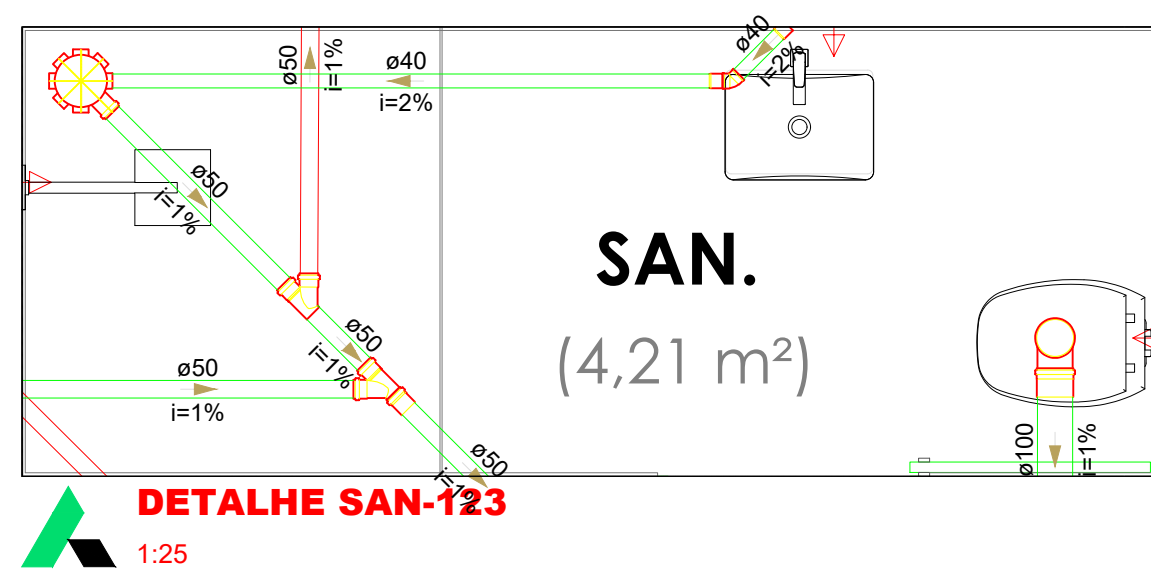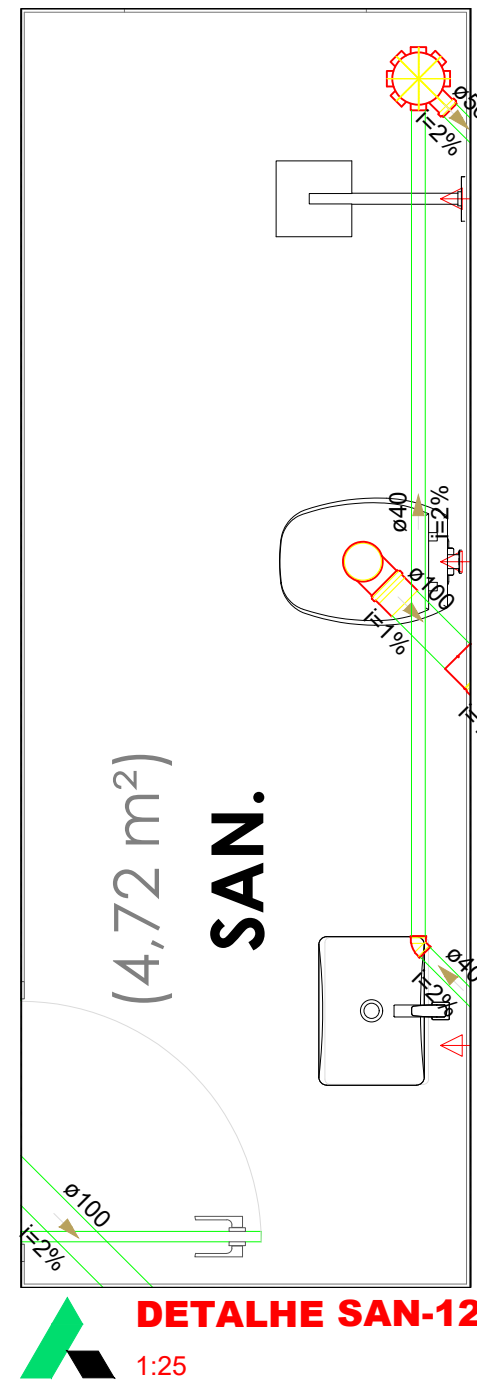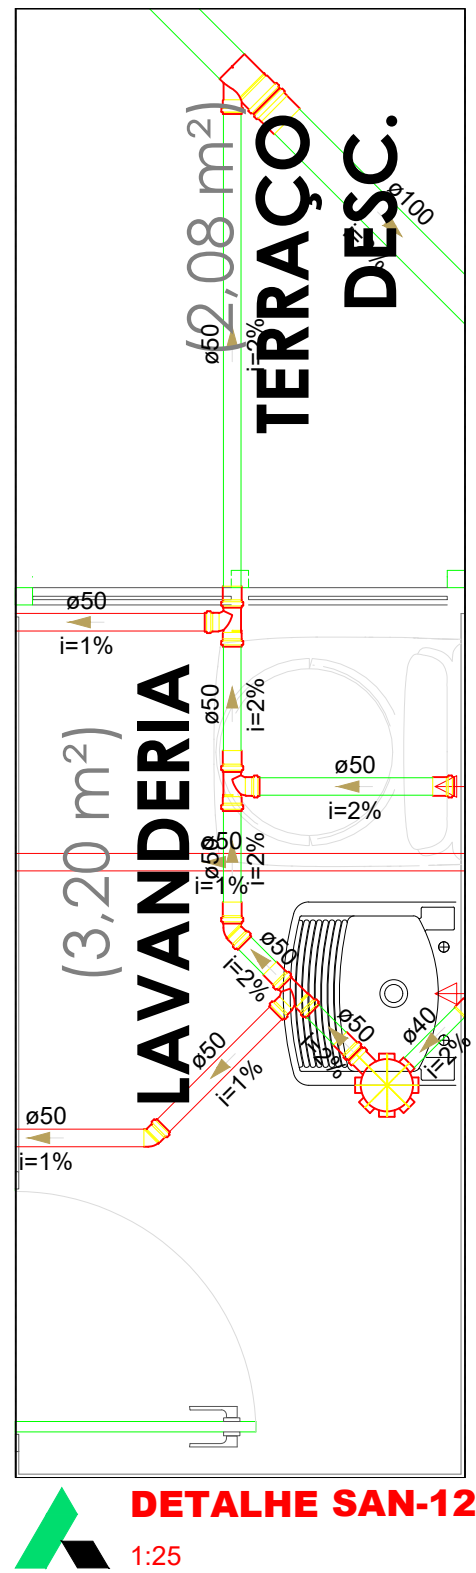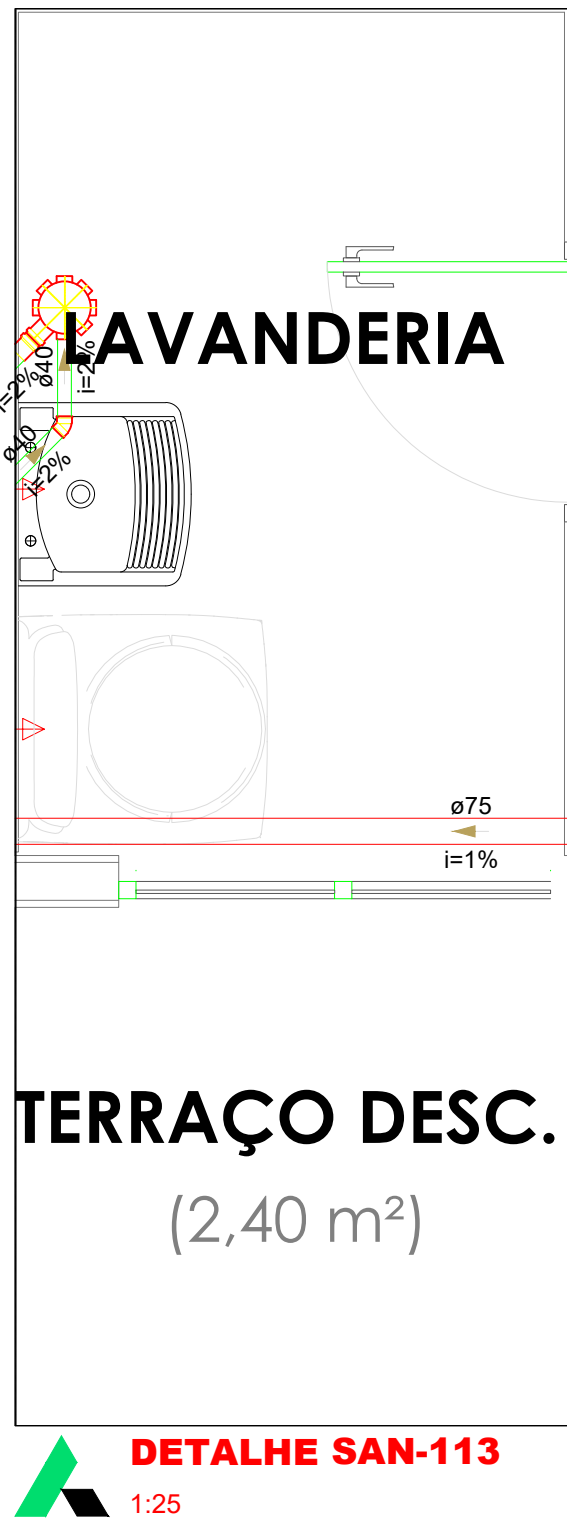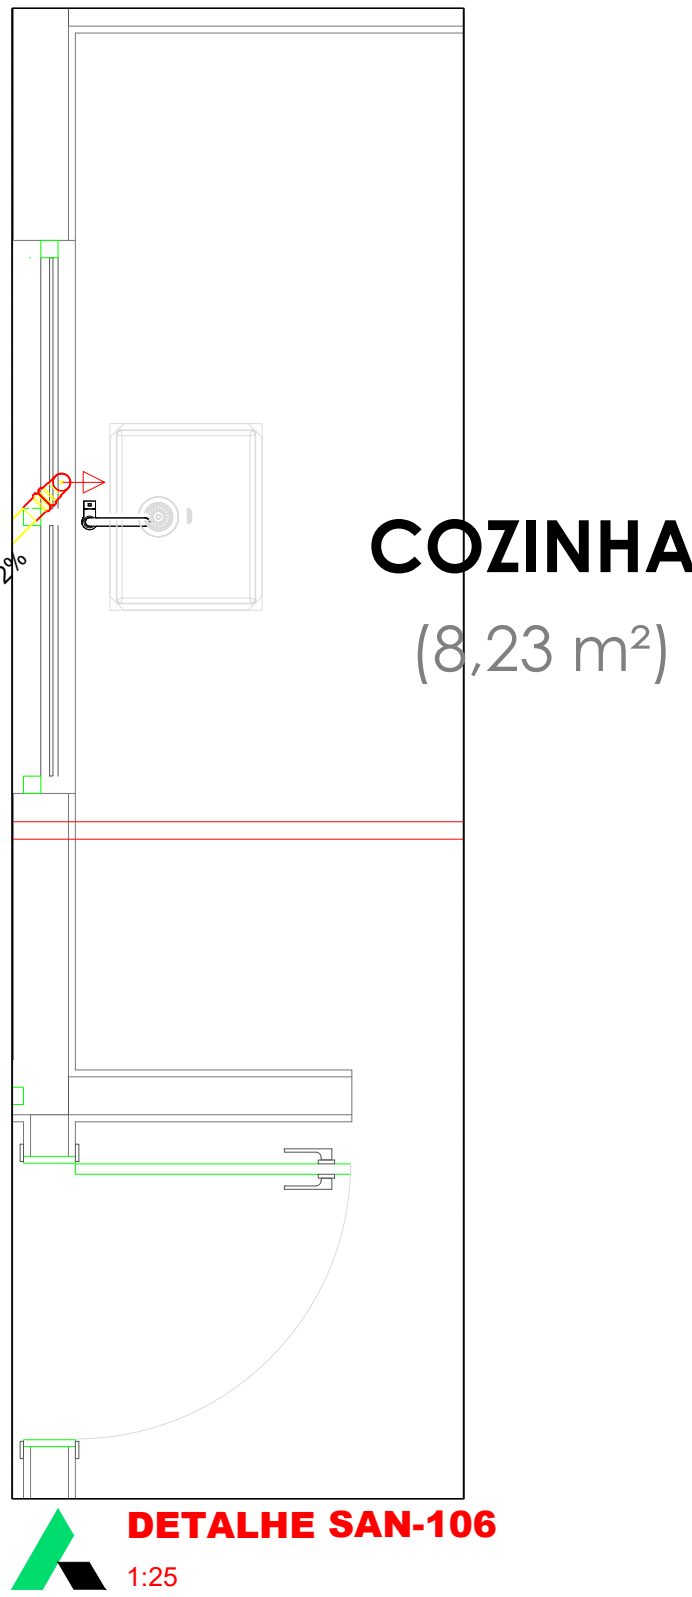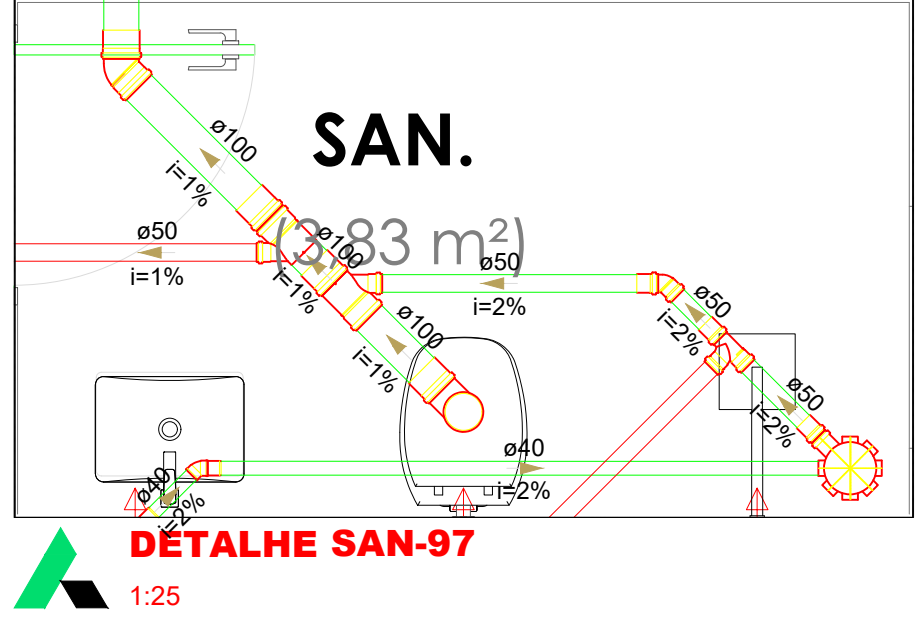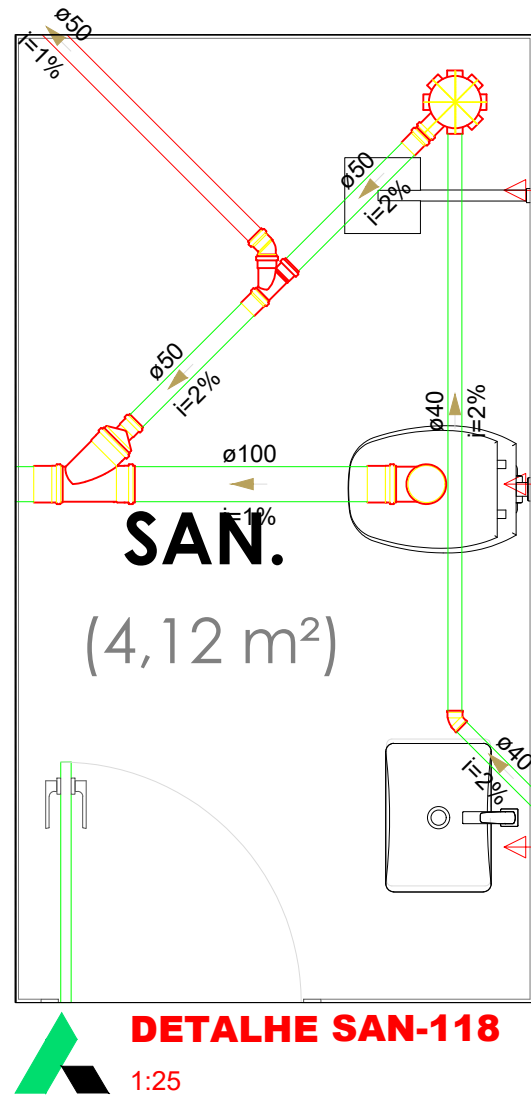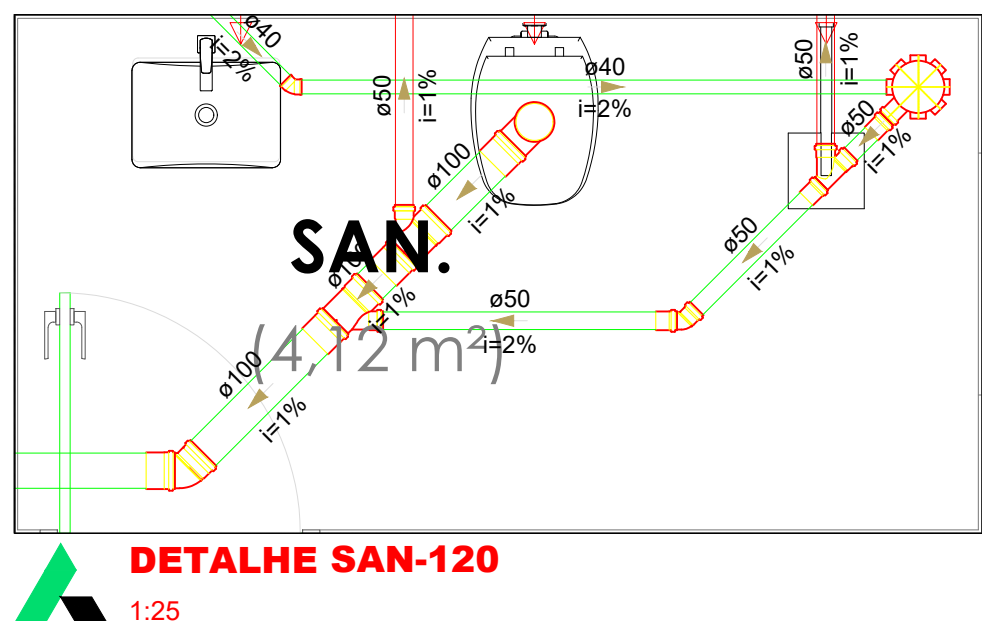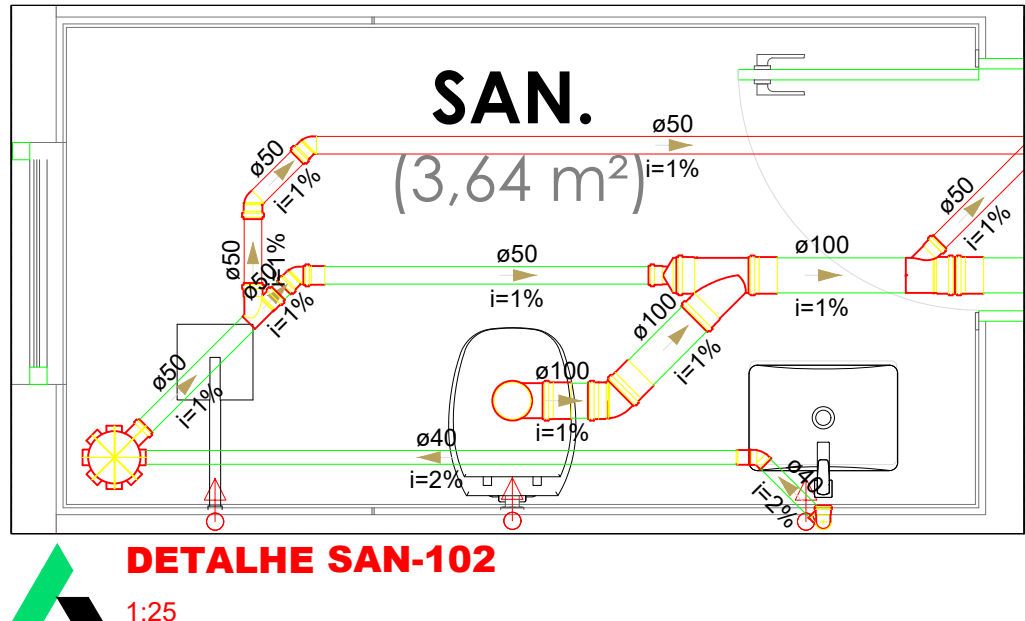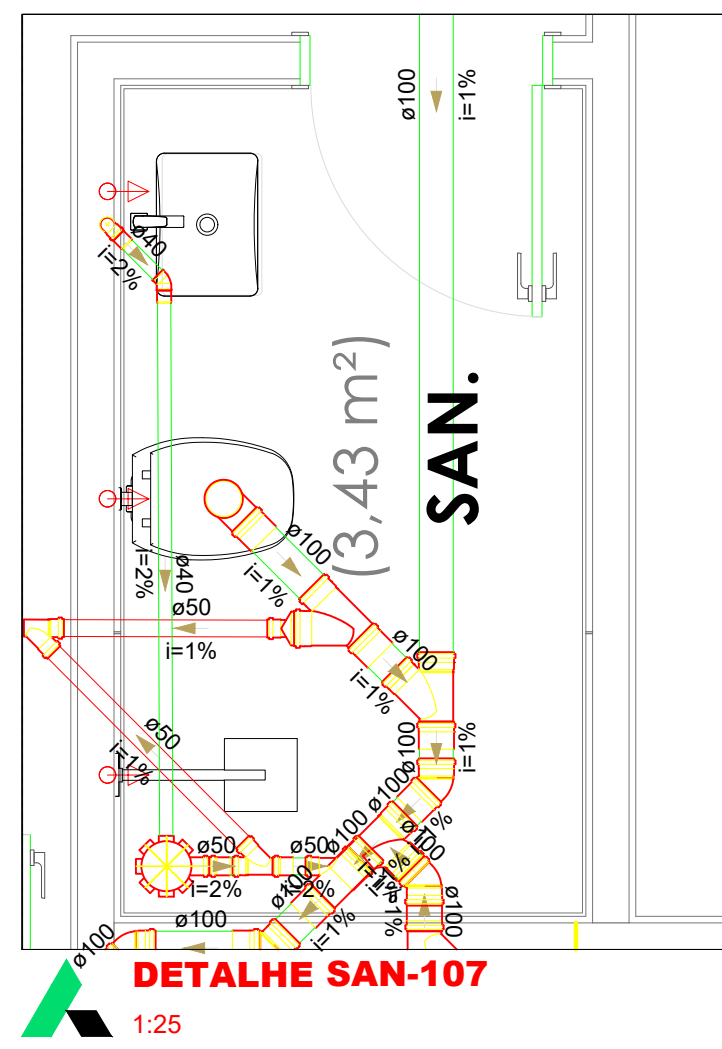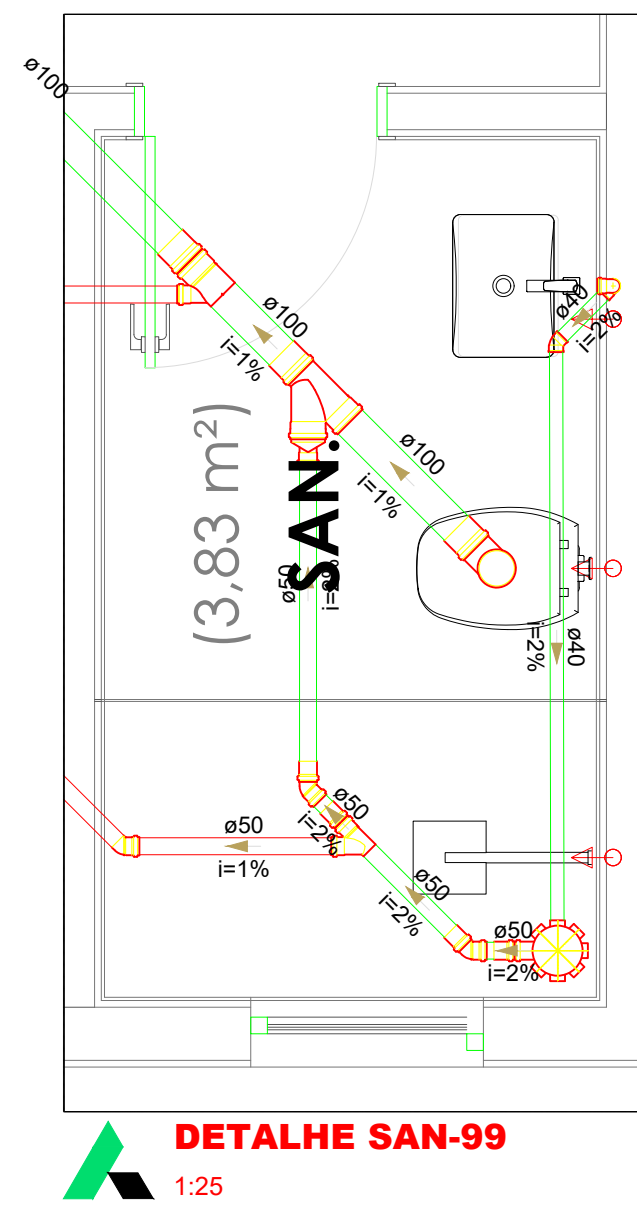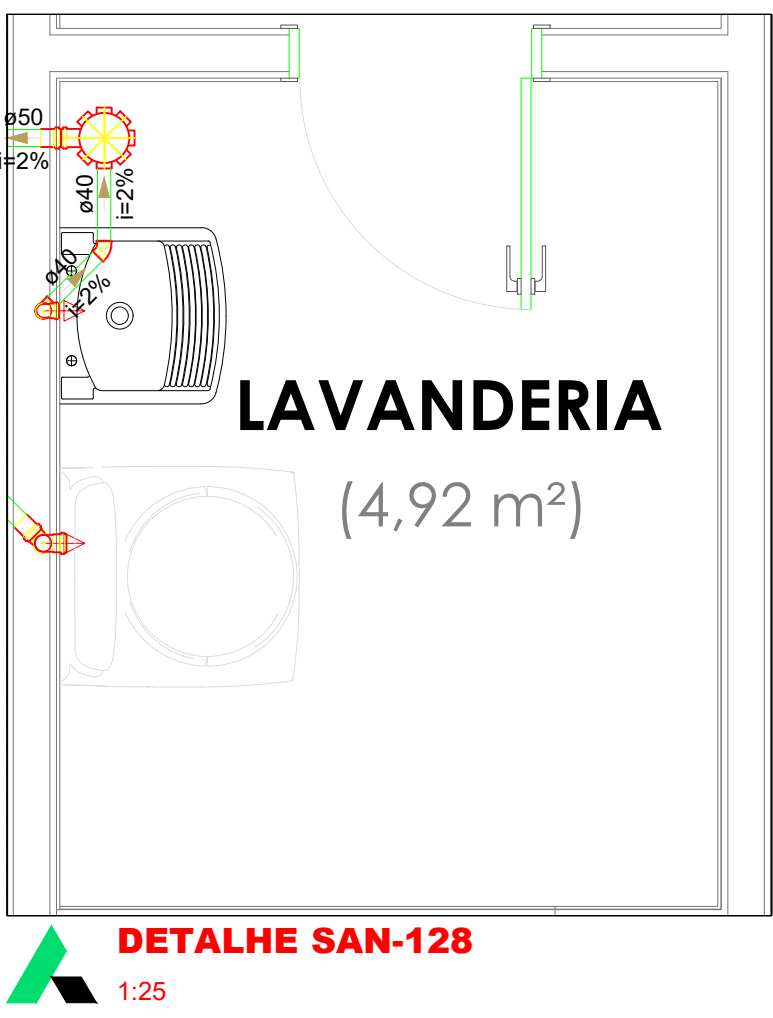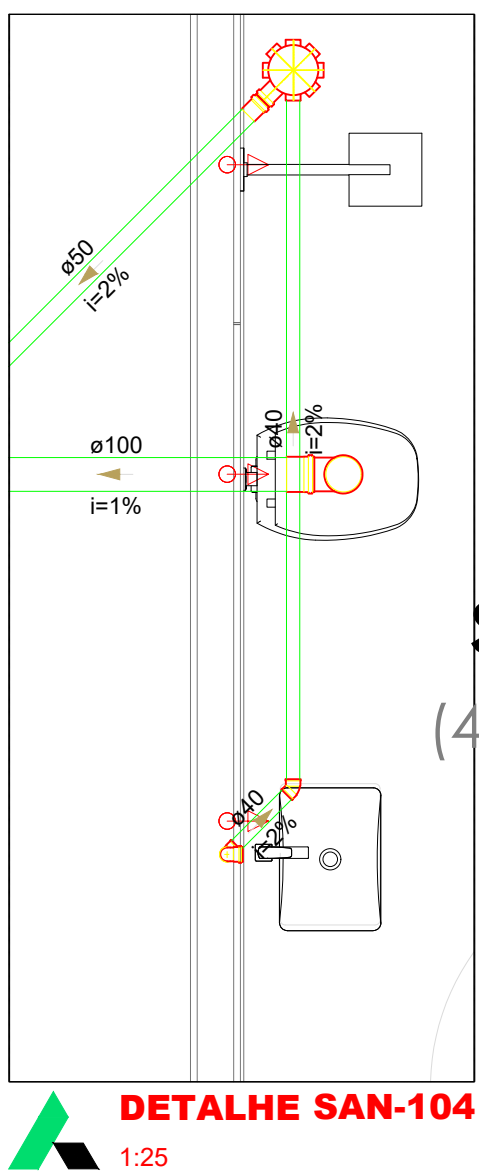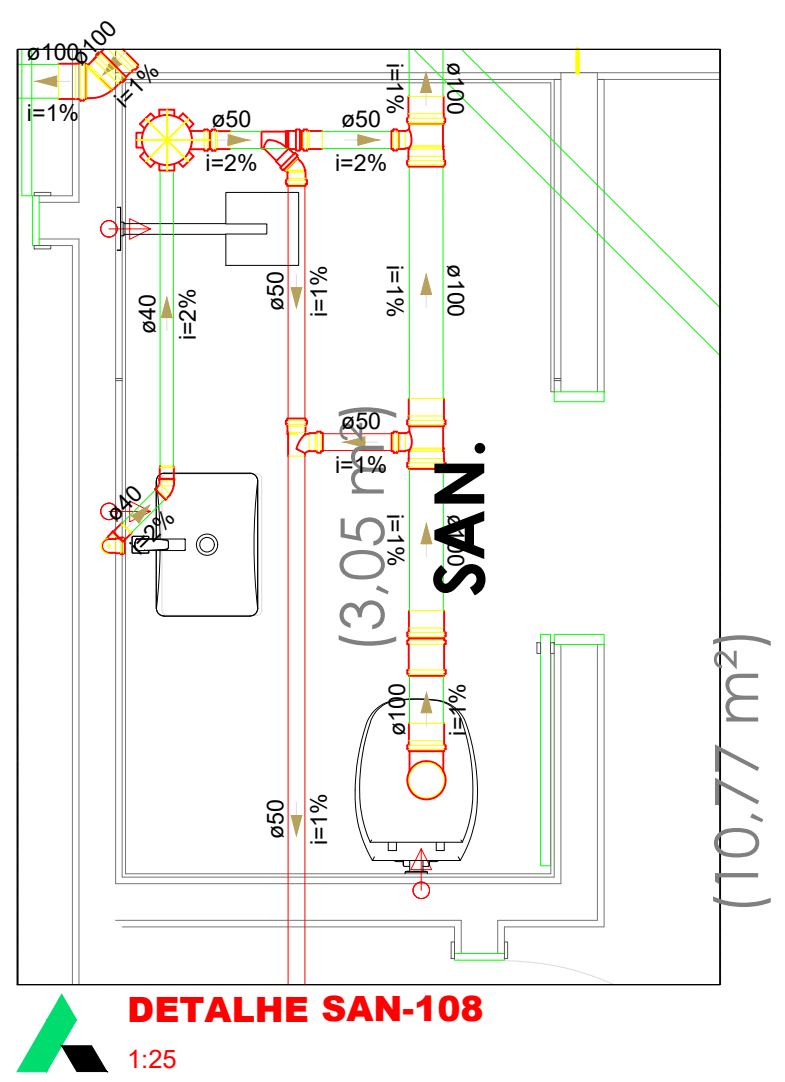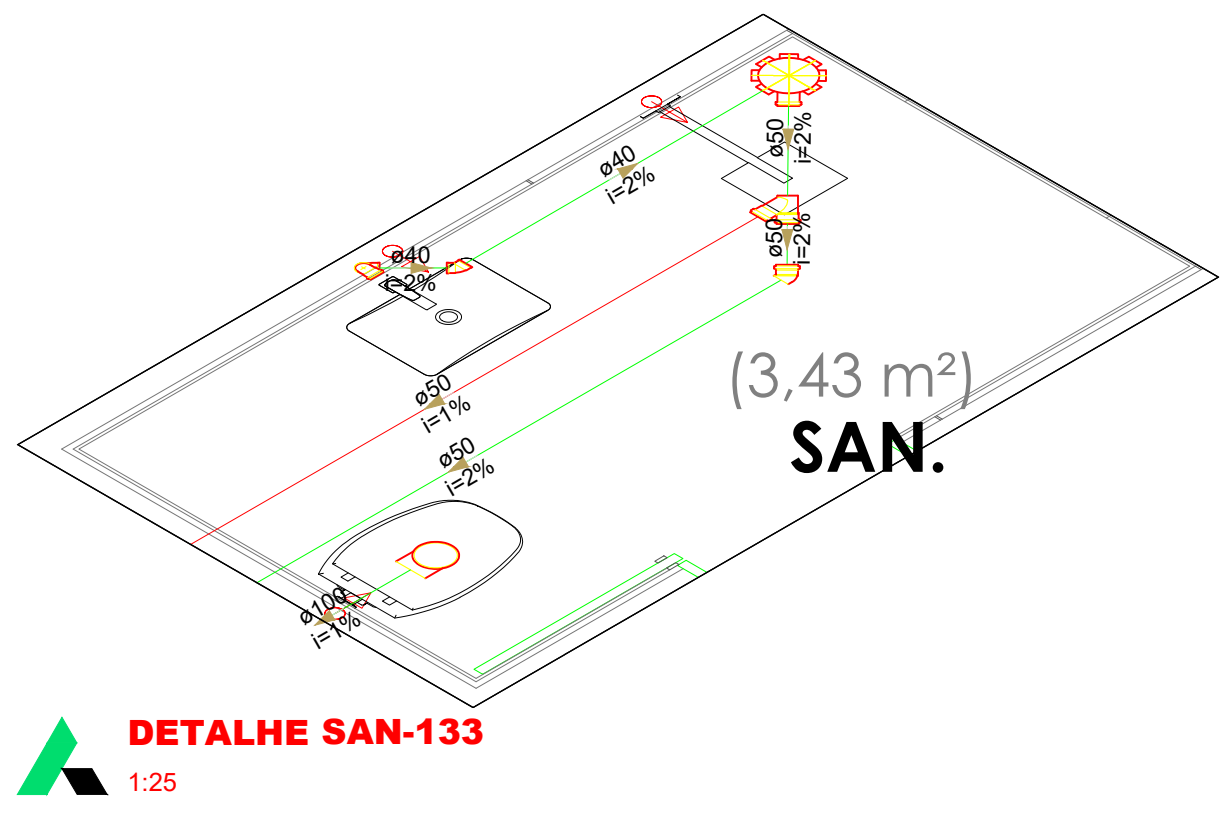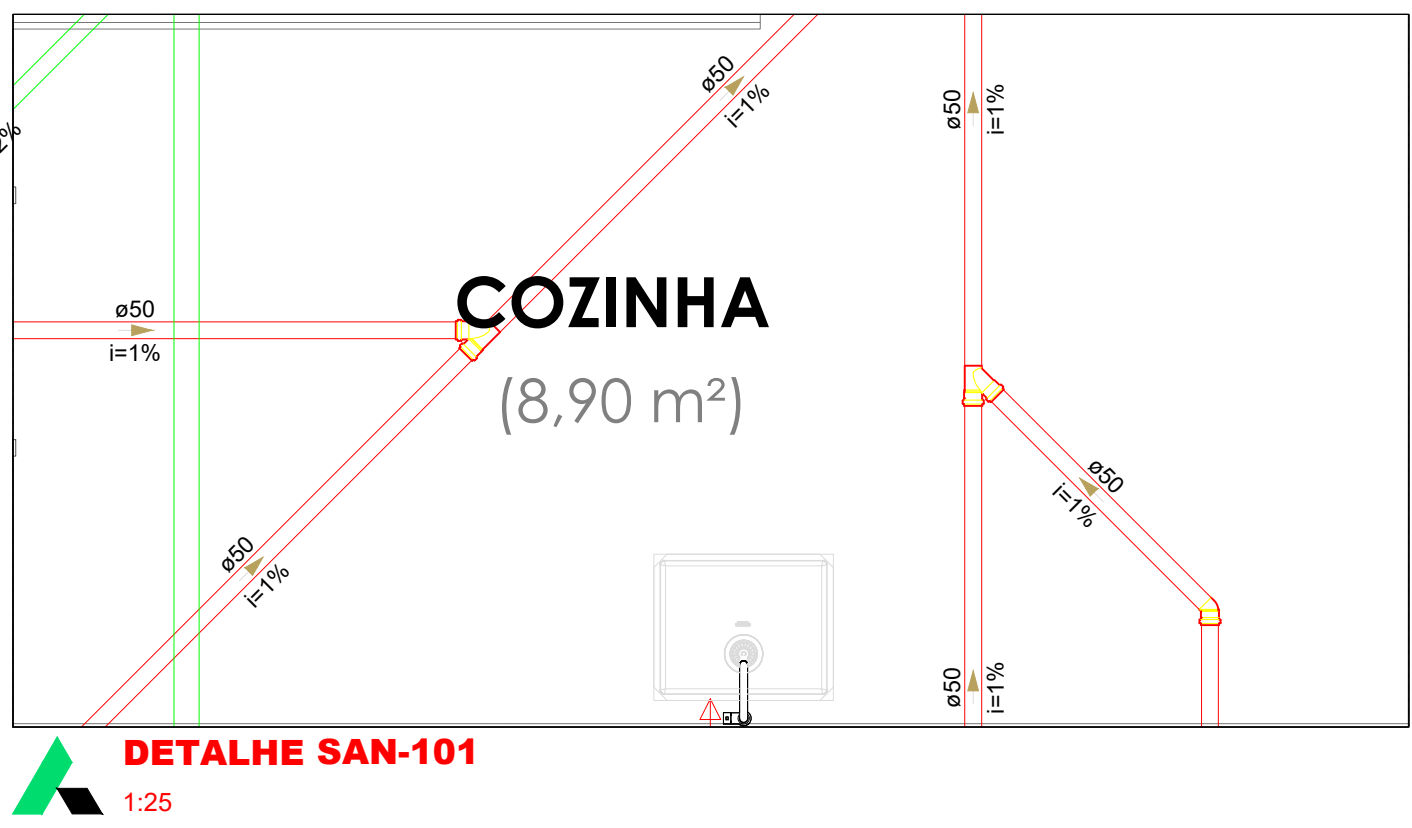


## PLANTA BAIXA 5º PAVIMENTO - DETALHES

ESCALA 1:25

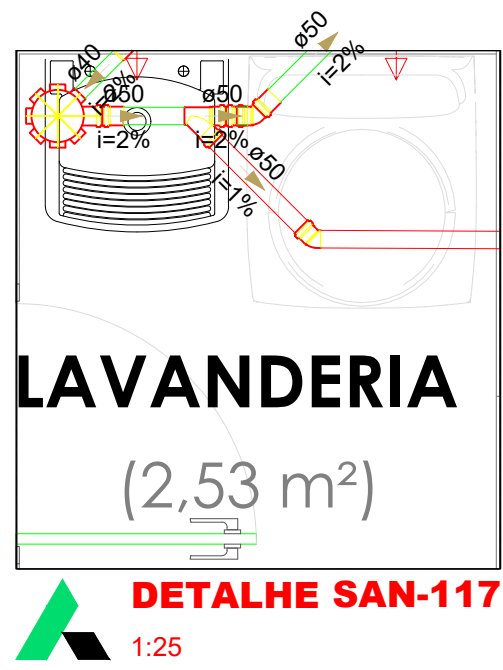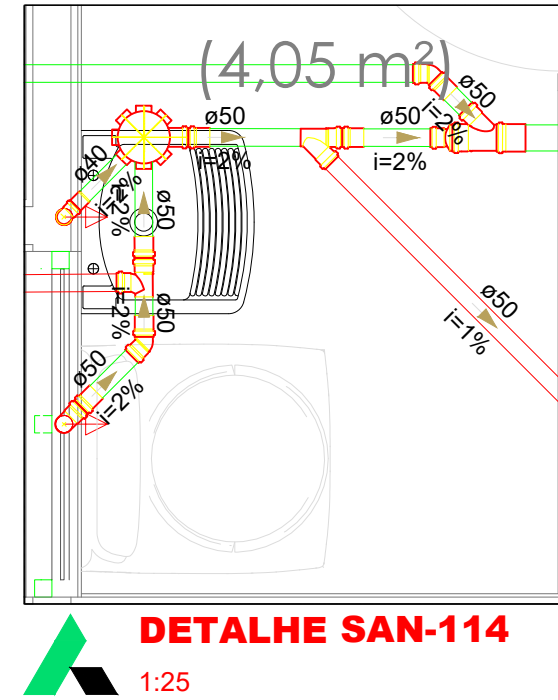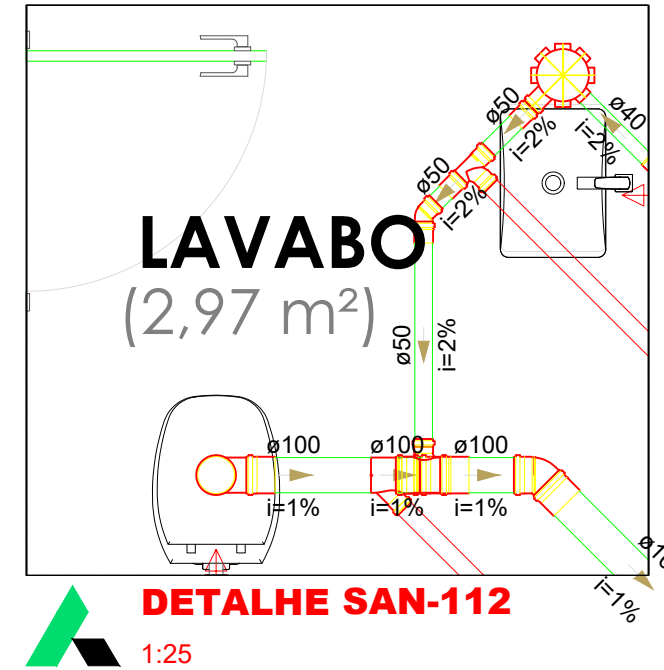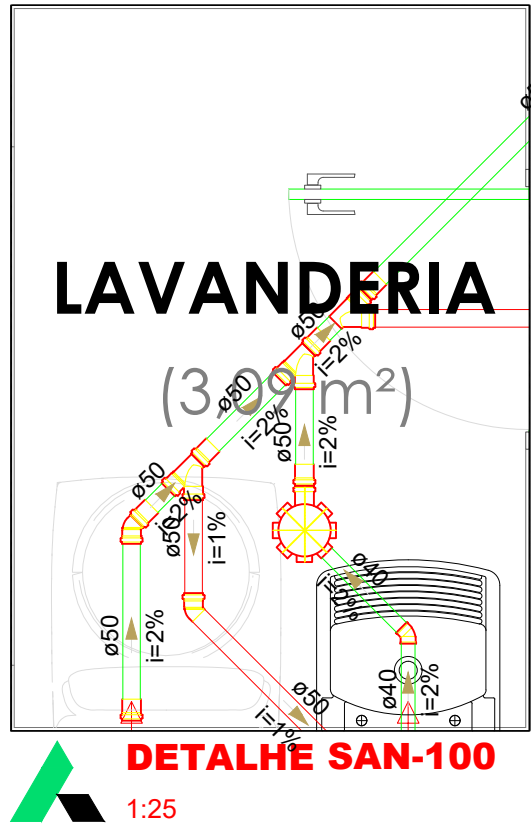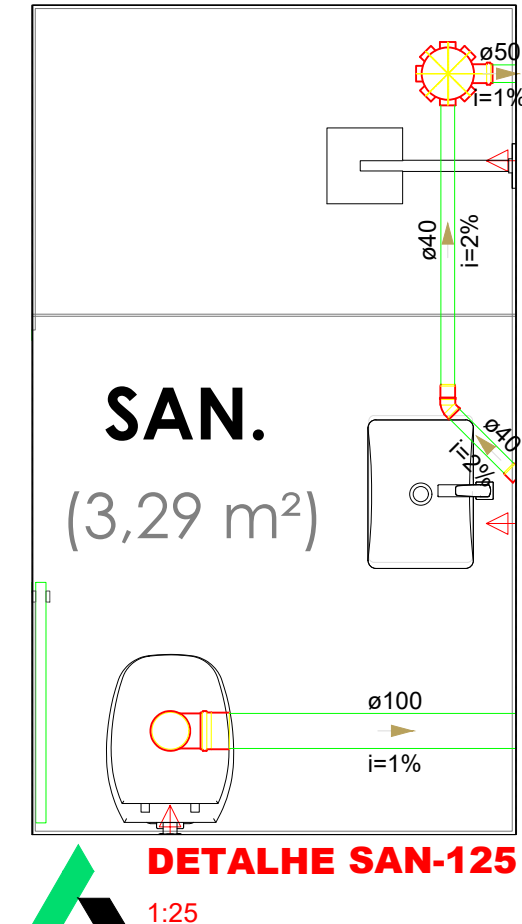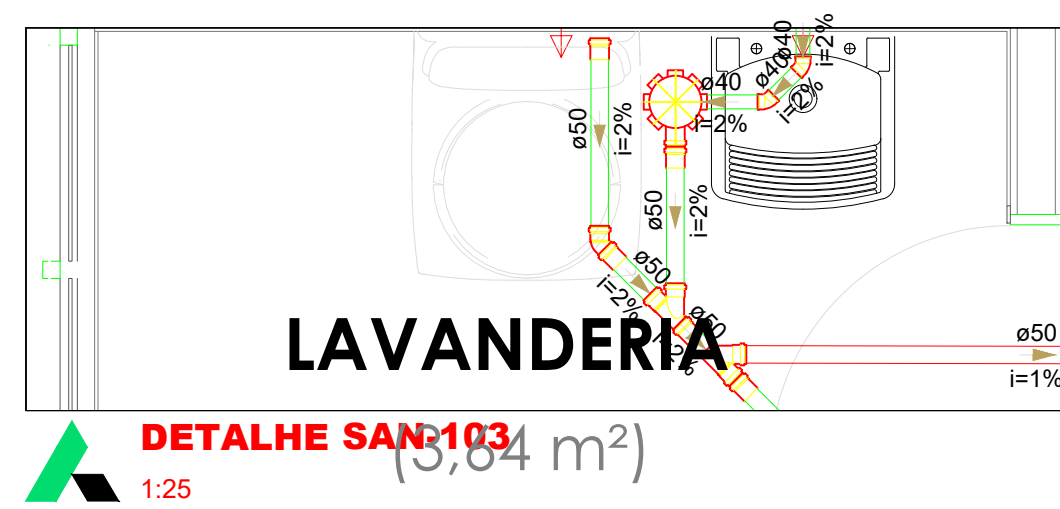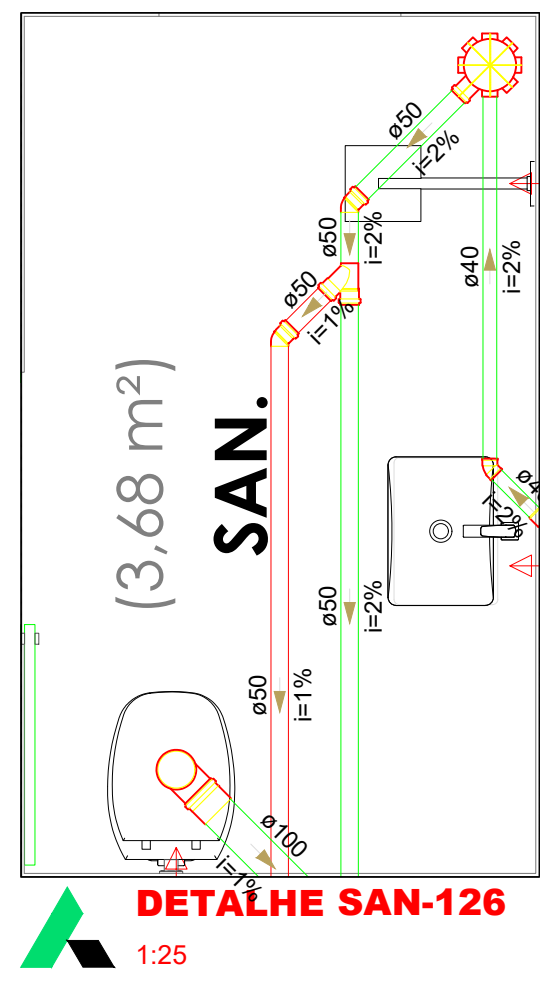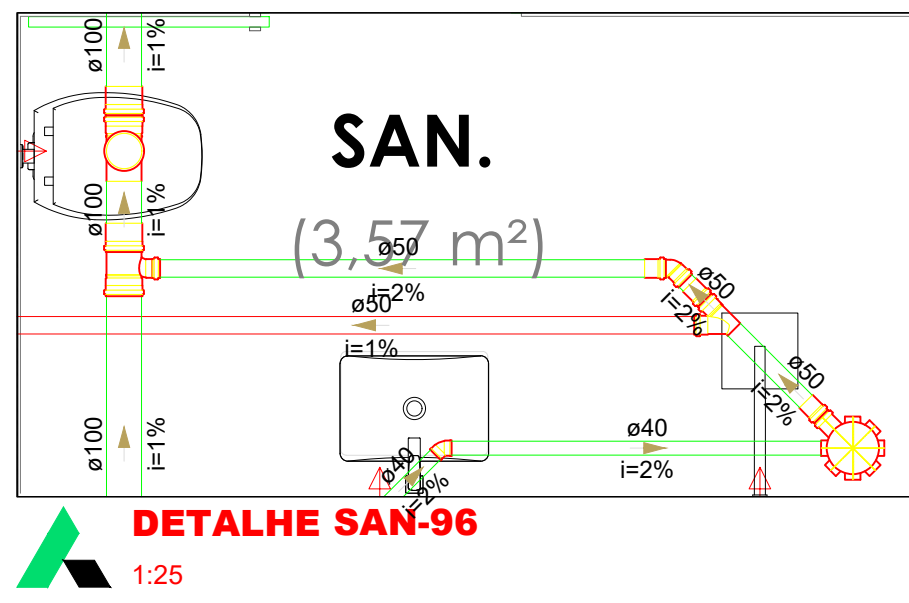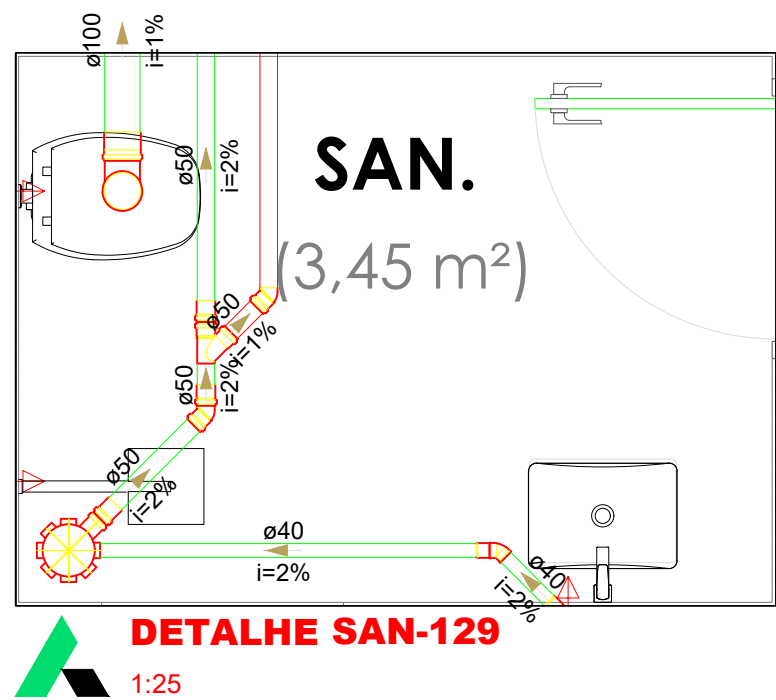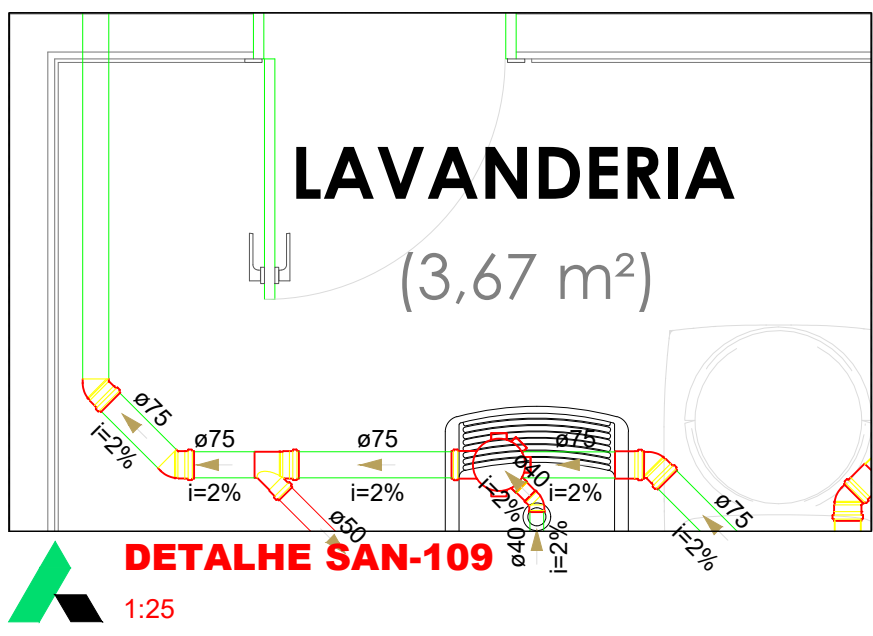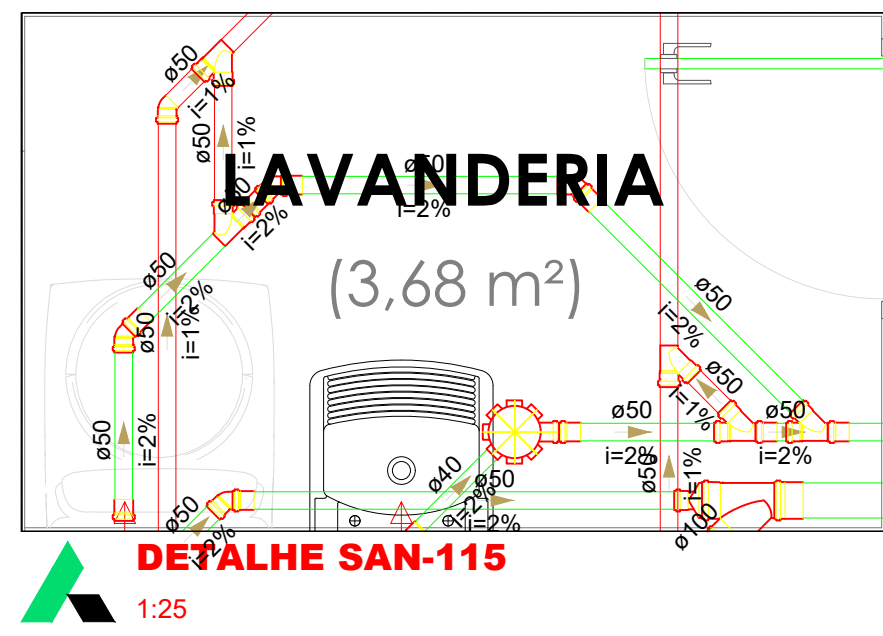

| TABELA DE REVISÃO |                |            |
|-------------------|----------------|------------|
| Rev.              | Resp. Téc.     | Data       |
| 01                | Heitor M. Neri | 27/02/2016 |
| 02                | Heitor M. Neri | 09/02/2016 |

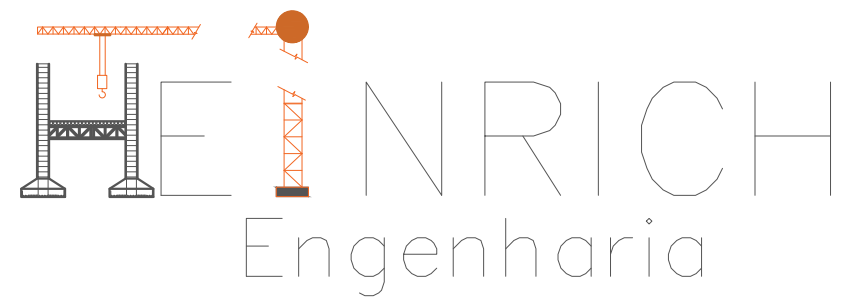


End: R. Francisco Meis, 1201, sala 01 - XV de Novembro, Corupa - SC, CEP 88355-400 e-mail: heitor.mathews@enrichengenharia.com - Fones: (48) 99999934

| PROJETO SANITÁRIO E PLUVIAL                                                                        |                      |                                                                                                          |                         |                              |
|----------------------------------------------------------------------------------------------------|----------------------|----------------------------------------------------------------------------------------------------------|-------------------------|------------------------------|
| Resp. Téc: Engenheiro civil<br><br>Heitor Mathews Neri<br>Eng. Civil - CREA-SC 40392/2             |                      | Site: heitor@enrichengenharia.com<br>e-mail: heitor.mathews@enrichengenharia.com<br>Fones: (48) 99999934 |                         |                              |
| Proprietário:<br><br>INSTITUIÇÃO ADVENTISTA SUL BRASILEIRA DE EDUCAÇÃO<br>CNPJ: 26.795.884/0001-44 |                      | Local:<br><br>RUA GOV. S/N, CENTRO, BALNEÁRIO CAMBORIÓ - SC                                              |                         |                              |
| DATA<br>27/02/2016<br>REVISÃO<br>27/02/2016                                                        | ESCALA:<br>Indicados | TIPO:<br>SANITÁRIO/PLUVIAL                                                                               | CADISTA:<br>Mayara Seix | FOLHA<br><b>SAN.13</b><br>14 |
| DESCRIÇÃO DA PRANCHA:<br>PLANTA BAIXA E DETALHES                                                   |                      |                                                                                                          |                         |                              |



Arquiteto: Raul - Envelhecimento #17178 INSTITUIÇÃO ADVENTISTA DO BRASIL - RUA DE EDUCAÇÃO 10607-000/0817-26

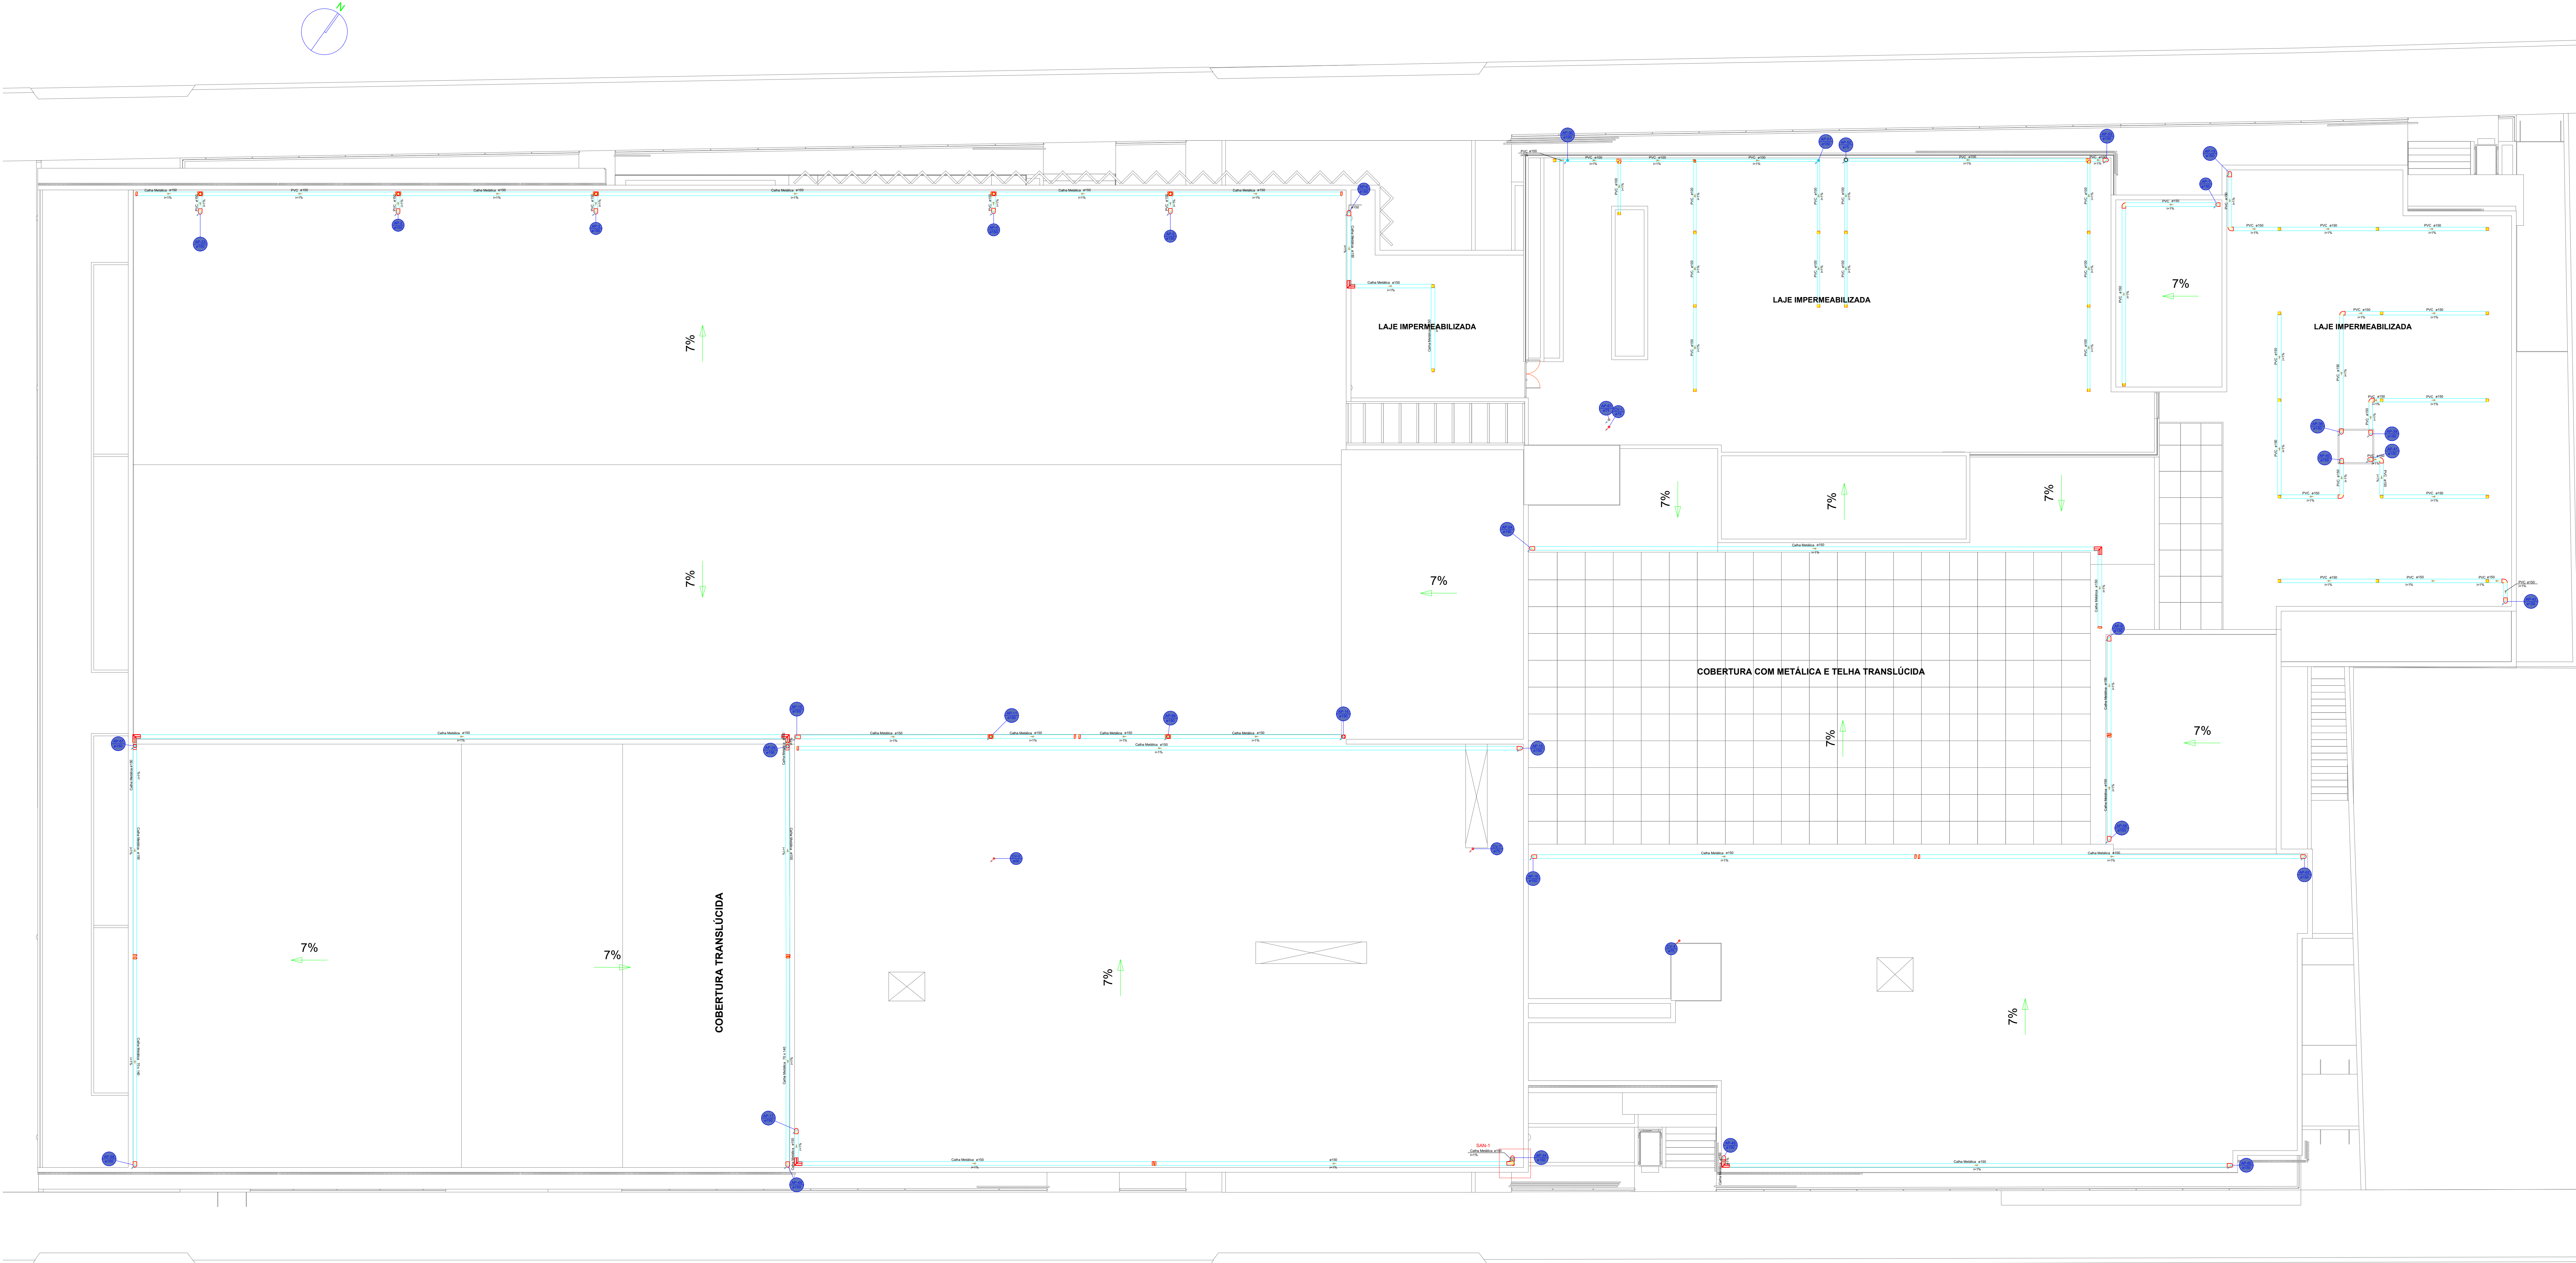

PLANTA BAIXA COBERTURA

ESCALA 1:100

| Legenda detalhada - Cobertura |                                                           |
|-------------------------------|-----------------------------------------------------------|
|                               | Adaptador para bocal semi-circular a/ terminação          |
|                               | Calha metálica                                            |
|                               | Adaptador para bocal semi-circular<br>150 mm x 135 mm 1pc |
|                               | Cabeceira retangular                                      |
|                               | Calha metálica                                            |
|                               | Cabeceira retangular<br>70 mm x 140 mm 1pc                |
|                               | Cabeceira semi-circular                                   |
|                               | Calha metálica                                            |
|                               | Cabeceira semi-circular<br>150 mm 1pc                     |
|                               | Cap superior                                              |
|                               | PVC Esgoto                                                |
|                               | Anel de borraça<br>50mm - 2" 1pc                          |
|                               | Cap<br>50 mm 1pc                                          |
|                               | Emenda com saída circular                                 |
|                               | Calha metálica                                            |
|                               | Emenda com saída circular<br>70 mm x 140 mm - Ø135 1pc    |
|                               | Esquadro externo semi-circular                            |
|                               | Calha metálica                                            |
|                               | Esquadro externo semi-circular<br>150 mm 1pc              |
|                               | Esquadro interno semi-circular                            |
|                               | Calha metálica                                            |
|                               | Esquadro interno semi-circular<br>150 mm 1pc              |
|                               | Joelho 45-degrau                                          |
|                               | PVC Esgoto                                                |
|                               | Anel de borraça<br>150mm - 6" 1pc                         |
|                               | Joelho 45<br>150 mm 1pc                                   |
|                               | Joelho 90                                                 |
|                               | PVC Esgoto                                                |
|                               | Anel de borraça<br>150mm - 6" 1pc                         |
|                               | Joelho 90-degrau                                          |
|                               | PVC Esgoto                                                |
|                               | Anel de borraça<br>150mm - 6" 1pc                         |
|                               | Joelho 90<br>150 mm 1pc                                   |

|  |                                                          |
|--|----------------------------------------------------------|
|  | Lupa dupla-columa                                        |
|  | PVC Esgoto                                               |
|  | Anel de borraça<br>100mm - 4" 2pc                        |
|  | Lupa dupla<br>100 mm 1pc                                 |
|  | Ralo com gradea                                          |
|  | PVC Acessórios                                           |
|  | Ralo quadrado com gradea<br>100 mm 1pc                   |
|  | Tê sanitário                                             |
|  | PVC Esgoto                                               |
|  | Anel de borraça<br>50mm - 2" 2pc                         |
|  | Tê sanitário<br>50 mm - 50 mm 1pc                        |
|  | Terminal com saída circular                              |
|  | Calha metálica                                           |
|  | Terminal com saída circular<br>70 mm x 140 mm - Ø135 1pc |
|  | Terminal de ventilação-columa                            |
|  | PVC Esgoto                                               |
|  | Terminal de ventilação<br>75 mm 1pc                      |

| TABELA DE REVISÃO        |            |      |
|--------------------------|------------|------|
| Rev.                     | Resp. Téc. | Data |
|                          |            |      |
|                          |            |      |
| REVISÃO DOS PROJETOS: 01 |            |      |
|                          |            |      |
| REVISÃO DOS PROJETOS     |            |      |
|                          |            |      |



End: R. Francisco Meis, 1201, sala 01 - XV de Novembro, Corupá - SC, CEP 88395-400 e-mail: helder.mathieu@enrichengenharia.com - Fones: (48) 99999934

| PROJETO SANITÁRIO E PLUVIAL                           |                                                                                                                  |
|-------------------------------------------------------|------------------------------------------------------------------------------------------------------------------|
| Resp. Téc: Engenheiro civil                           |                                                                                                                  |
| Helder Mathieu Hensch<br>Eng. Civil - CREA SC 40392/2 | Site: helder.mathieu@enrichengenharia.com<br>e-mail: helder.mathieu@enrichengenharia.com<br>Fones: (48) 99602094 |

|                                                                          |                                               |
|--------------------------------------------------------------------------|-----------------------------------------------|
| Proprietário:                                                            | Local:                                        |
| INSTITUIÇÃO ADVENTISTA DO BRASIL DE EDUCAÇÃO<br>CNPJ: 26.295.884/0001-41 | RUA GOV. S/N, CENTRO, BALNEÁRIO CAMBORIÓ - SC |

|                  |                     |                                     |
|------------------|---------------------|-------------------------------------|
| DATA: 27/03/2026 | REVISÃO: 27/03/2026 | ESCALA: TIPO: CADISTA: FOLHA: 14/14 |
| Indicados        | SANITÁRIO/PLUVIAL   | Mayara Seix                         |

DESCRIÇÃO DA PRANCHA: PLANTA BAIXA E DETALHES