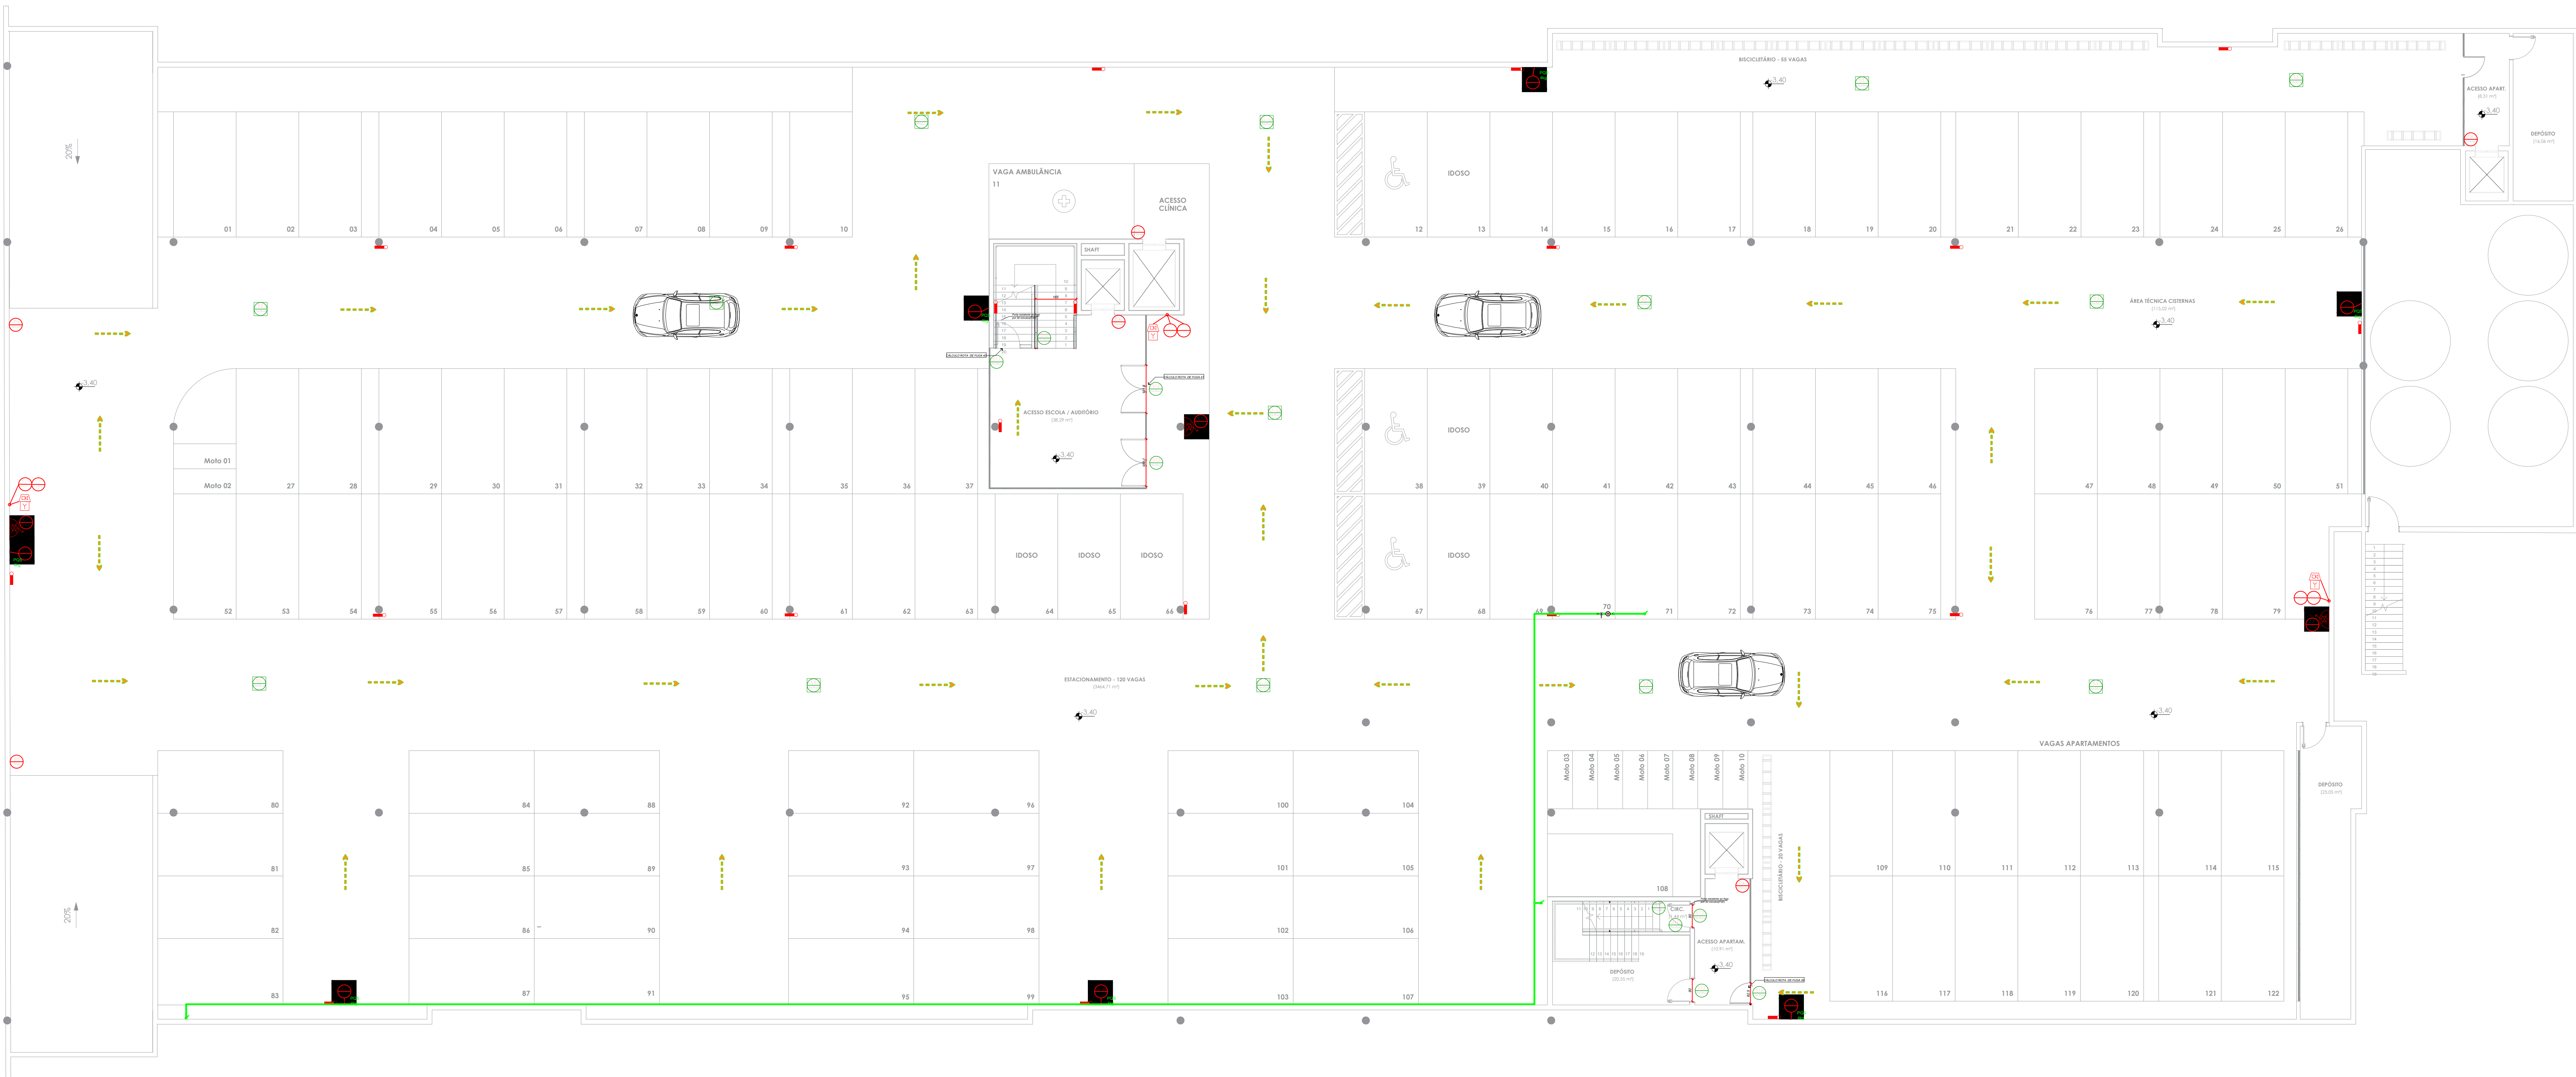


Arquiteto: Raul - Enviado por: #17178 - INSTITUIÇÃO ADVENTISTA SUL BRASILEIRA DE EDUCAÇÃO - 06/07/2020 08:23:39



PLANTA BAIXA SUBSOLO

ESCALA 1:100

SIMBOLOGIA	
	HIDRANTE DE PAREDE
	HIDRANTE DE RECALQUE
	CENTRAL DE ALARME CONTRA INCÊNDIO.
	ILUMINAÇÃO DE EMERGÊNCIA TIPO BALIZAMENTO
	ILUMINAÇÃO DE EMERGÊNCIA
	EXTINTOR PÓ QUÍMICO ABC
	EXTINTOR PÓ QUÍMICO k
	AVISADOR SONORO TIPO SIRENE
	ACIONADOR MANUAL DO SISTEMA DE DETECÇÃO E ALARME
	DIREÇÃO DA SAÍDA DE EMERGÊNCIA
	PLACA FIXADA NO TETO
	CAIXA DE INSPEÇÃO EM PVC 300MM COM TAMPA

 
 
 
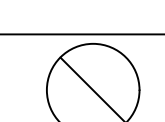
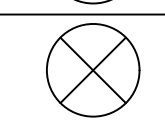
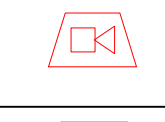
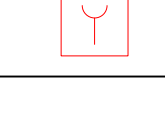
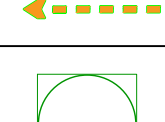
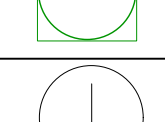
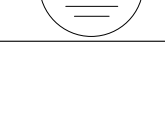
LEGENDA:

SIMBOLOGIA	PLACAS	DESCRIÇÃO
SINALIZAÇÃO DE PROIBIÇÃO		
		Significado: PROIBIDO FUMAR Aplicação: TODO LOCAL ONDE O FUMO POSSA AUMENTAR O RISCO DE INCÊNDIO Visibilidade: DISTÂNCIA MÁXIMA DE VISIBILIDADE: 15,0m.
		Significado: PROIBIDO UTILIZAR ELEVADOR EM CASO DE INCÊNDIO Aplicação: NOS LOCAIS DE ACESSO AOS ELEVADORES COMUNS, PODE SER COMPLEMENTADA PELA MENSAGEM "EM CASO DE INCÊNDIO NÃO USE O ELEVADOR", QUANDO FOR O CASO Visibilidade: DISTÂNCIA MÁXIMA DE VISIBILIDADE: 15,0m. (FORMA CIRCULAR)
SINALIZAÇÃO DE EQUIPAMENTOS		
		Significado: ALARME SONORO Aplicação: INDICAÇÃO DO LOCAL DE INSTALAÇÃO DO ALARME DE INCÊNDIO Visibilidade: DISTÂNCIA MÁXIMA DE VISIBILIDADE: 15,0m.
		Significado: ACIONADOR DO ALARME DE INCÊNDIO Aplicação: PONTO DE ACIONAMENTO DE ALARME DE INCÊNDIO Visibilidade: DISTÂNCIA MÁXIMA DE VISIBILIDADE: 15,0m.
		Significado: EXTINTOR DE INCÊNDIO Aplicação: INDICAÇÃO DE LOCALIZAÇÃO DOS EXTINTORES DE INCÊNDIO Visibilidade: DISTÂNCIA MÁXIMA DE VISIBILIDADE: 15,0m.
		Significado: ABRIGO DE MANGUEIRA E HIDRANTE Aplicação: INDICAÇÃO DO ABRIGO DA MANGUEIRA DE INCÊNDIO COM OU SEM HIDRANTE NO SEU INTERIOR Visibilidade: DISTÂNCIA MÁXIMA DE VISIBILIDADE: 15,0m.

 
SINALIZAÇÃO DE ORIENTAÇÃO E SALVAMENTO		
		Significado: SAÍDA DE EMERGÊNCIA Aplicação: INDICAÇÃO DA SAÍDA DE EMERGÊNCIA, UTILIZADA COMO COMPLEMENTAÇÃO DO PICTOGRAMA FOTOLUMINESCENTE (SETA OU IMAGEM, OU AMBOS) PARA A DIREITA Visibilidade: DISTÂNCIA MÁXIMA DE VISIBILIDADE: 15,0m.
		Significado: SAÍDA DE EMERGÊNCIA Aplicação: INDICAÇÃO DA SAÍDA DE EMERGÊNCIA, UTILIZADA COMO COMPLEMENTAÇÃO DO PICTOGRAMA FOTOLUMINESCENTE (SETA OU IMAGEM, OU AMBOS) PARA A ESQUERDA Visibilidade: DISTÂNCIA MÁXIMA DE VISIBILIDADE: 15,0m.
		Significado: SAÍDA DE EMERGÊNCIA Aplicação: INDICAÇÃO DE UMA SAÍDA DE EMERGÊNCIA A SER AFIXADA EM CORREDOR PARA INDICAR AO SENTIDO DE PORTA DE SAÍDA DE EMERGÊNCIA Visibilidade: DISTÂNCIA MÁXIMA DE VISIBILIDADE: 15,0m.
		Significado: SAÍDA DE EMERGÊNCIA Aplicação: INDICAÇÃO DO SENTIDO DE FUGA NO INTERIOR DAS ESCADAS INDICA ESCADA DESCENDO Visibilidade: DISTÂNCIA MÁXIMA DE VISIBILIDADE: 15,0m.
		Significado: SAÍDA DE EMERGÊNCIA Aplicação: INDICAÇÃO DO SENTIDO DE FUGA NO INTERIOR DAS ESCADAS INDICA ESCADA SUBINDO Visibilidade: DISTÂNCIA MÁXIMA DE VISIBILIDADE: 15,0m.
		Significado: NÚMERO DO PAVIMENTO Aplicação: INDICAÇÃO DO PAVIMENTO, NO INTERIOR DA ESCADA (PATAMAR) Visibilidade: DISTÂNCIA MÁXIMA DE VISIBILIDADE: 15,0m.
		Significado: SAÍDA DE EMERGÊNCIA Aplicação: INDICAÇÃO PARA SAÍDA DE EMERGÊNCIA Visibilidade: DISTÂNCIA MÁXIMA DE VISIBILIDADE: 15,0m.

TABELA DE DADOS			
POPULAÇÃO DE PERMANÊNCIA		CLASSIFICAÇÃO PREDOMINANTE	E-1
PAVIMENTO	POPULAÇÃO	Ocupação MISTA	
SUBSOLO	765	F-2	
1º PAVIMENTO	1245	F-3	
2º PAVIMENTO	407	F-4	
3º PAVIMENTO	248	F-5	
4º PAVIMENTO	308	F-6	
5º PAVIMENTO	39	F-7	
6º PAVIMENTO	39	F-8	
7º PAVIMENTO	39	F-9	
346º PAVIMENTO	39	F-348	
347º PAVIMENTO</			

ESCALA 1:100

SIMBOLIA	
	HIDRANTE DE PAREDE
	HIDRANTE DE RECALQUE
	CENTRAL DE ALARME CONTRA INCÊNDIO.
	ILUMINAÇÃO DE EMERGÊNCIA TIPO BALIZAMENTO
	ILUMINAÇÃO DE EMERGÊNCIA
	EXTINTOR PÓ QUÍMICO ABC
	EXTINTOR PÓ QUÍMICO K
	AVISADOR SONORO TIPO SIRENE
	ACIONADOR MANUAL DO SISTEMA DE DETECÇÃO E ALARME
	DIREÇÃO DA SAÍDA DE EMERGÊNCIA
	PLACA FIXADA NO TETO
	CAIXA DE INSPEÇÃO EM PVC 300MM COM TAMPA

SIMBOLOGIA	PLACAS	DESCRIÇÃO
SINALIZAÇÃO DE PROIBIÇÃO		
		Significado: PROIBIDO FUMAR Aplicação: TODO LOCAL ONDE O FUMO POSSA AUMENTAR O RISCO DE INCÊNDIO Visibilidade: DISTÂNCIA MÁXIMA DE VISIBILIDADE: 15,0m.
		Significado: PROIBIDO UTILIZAR ELEVADOR EM CASO DE INCÊNDIO Aplicação: NOS LOCAIS DE ACESSO AOS ELEVADORES COMUNS, PODE SER COMPLEMENTADA PELA MENSAGEM "EM CASO DE INCÊNDIO NÃO USE O ELEVADOR", QUANDO FOR O CASO Visibilidade: DISTÂNCIA MÁXIMA DE VISIBILIDADE: 15,0m. (FORMA CIRCULAR)

SINALIZAÇÃO DE EQUIPAMENTOS		
		Significado: ALARME SONORO Aplicação: INDICAÇÃO DO LOCAL DE INSTALAÇÃO DO ALARME DE INCÊNDIO Visibilidade: DISTÂNCIA MÁXIMA DE VISIBILIDADE: 15,0m.
		Significado: ACIONADOR DO ALARME DE INCÊNDIO Aplicação: PONTO DE ACIONAMENTO DE ALARME DE INCÊNDIO Visibilidade: DISTÂNCIA MÁXIMA DE VISIBILIDADE: 15,0m.
		Significado: EXTINTOR DE INCÊNDIO Aplicação: INDICAÇÃO DE LOCALIZAÇÃO DOS EXTINTORES DE INCÊNDIO Visibilidade: DISTÂNCIA MÁXIMA DE VISIBILIDADE: 15,0m.
		Significado: ABRIGO DE MANGUEIRA E HIDRANTE Aplicação: INDICAÇÃO DO ABRIGO DA MANGUEIRA DE INCÊNDIO COM OU SEM HIDRANTE NO SEU INTERIOR Visibilidade: DISTÂNCIA MÁXIMA DE VISIBILIDADE: 15,0m.

		Significado: SAÍDA DE EMERGÊNCIA Aplicação: INDICAÇÃO DA SAÍDA DE EMERGÊNCIA, UTILIZADA COMO COMPLEMENTAÇÃO DO PICTOGRAMA FOTOLUMINESCENTE (SETA OU IMAGEM, OU AMBOS) PARA A DIREITA Visibilidade: DISTÂNCIA MÁXIMA DE VISIBILIDADE: 15,0m.
		Significado: SAÍDA DE EMERGÊNCIA Aplicação: INDICAÇÃO DA SAÍDA DE EMERGÊNCIA, UTILIZADA COMO COMPLEMENTAÇÃO DO PICTOGRAMA FOTOLUMINESCENTE (SETA OU IMAGEM, OU AMBOS) PARA A ESQUERDA Visibilidade: DISTÂNCIA MÁXIMA DE VISIBILIDADE: 15,0m.
		Significado: SAÍDA DE EMERGÊNCIA Aplicação: INDICAÇÃO DE UMA SAÍDA DE EMERGÊNCIA A SER AFIXADA EM CORREDOR PARA INDICAR AO SENTIDO DE PORTA DE SAÍDA DE EMERGÊNCIA Visibilidade: DISTÂNCIA MÁXIMA DE VISIBILIDADE: 15,0m.
		Significado: SAÍDA DE EMERGÊNCIA Aplicação: INDICAÇÃO DO SENTIDO DE FUGA NO INTERIOR DAS ESCADAS INDICA ESCADA DESCENDO Visibilidade: DISTÂNCIA MÁXIMA DE VISIBILIDADE: 15,0m.
		Significado: SAÍDA DE EMERGÊNCIA Aplicação: INDICAÇÃO DO SENTIDO DE FUGA NO INTERIOR DAS ESCADAS INDICA ESCADA SUBINDO Visibilidade: DISTÂNCIA MÁXIMA DE VISIBILIDADE: 15,0m.
		Significado: NÚMERO DO PAVIMENTO Aplicação: INDICAÇÃO DO PAVIMENTO, NO INTERIOR DA ESCADA (PATAMAR) Visibilidade: DISTÂNCIA MÁXIMA DE VISIBILIDADE: 15,0m.
		Significado: SAÍDA DE EMERGÊNCIA Aplicação: INDICAÇÃO PARA SAÍDA DE EMERGÊNCIA Visibilidade: DISTÂNCIA MÁXIMA DE VISIBILIDADE: 15,0m.

CÁLCULO ROTA DE FUGA 13: Ocupação Institucional / Escola U/Passagem = 0,55 m Neste ambiente: 120 pessoas Passagem de 12,0 m de largura = 2 unidades de passagem Logo, 2 U/P x 100 = 200 pessoas, portanto, atende a demanda.	CÁLCULO ROTA DE FUGA 19: Ocupação Institucional / Escola U/Passagem = 0,55 m Neste ambiente: 39 pessoas Passagem de 0,80 m de largura = 1 unidades de passagem Logo, 1 U/P x 100 = 100 pessoas, portanto, atende a demanda.																		
CÁLCULO ROTA DE FUGA 14: Ocupação Institucional / Escola U/Passagem = 0,55 m Neste ambiente: 176 pessoas Passagem de 2,00 m de largura = 3 unidades de passagem Logo, 3 U/P x 100 = 300 pessoas, portanto, atende a demanda.	CÁLCULO ROTA DE FUGA 20: Ocupação Institucional / Escola U/Passagem = 0,55 m Neste ambiente: 57 pessoas Passagem de 1,20 m de largura = 3 unidades de passagem Logo, 3 U/P x 100 = 300 pessoas, portanto, atende a demanda.																		
CÁLCULO ROTA DE FUGA 15: Ocupação Institucional / Escola U/Passagem = 0,55 m Neste ambiente: 129 pessoas Passagem de 12,0 m de largura = 2 unidades de passagem Logo, 2 U/P x 100 = 200 pessoas, portanto, atende a demanda.	População de permanência <table> <tr> <th>Sector</th><th>Letorato</th></tr> <tr> <td>Salas 1</td><td>303</td></tr> <tr> <td>Salas Professores 01</td><td>20</td></tr> <tr> <td>Salas Professores 02</td><td>17</td></tr> <tr> <td>Sala de Docentes</td><td>28</td></tr> <tr> <td>Copa Funcionários</td><td>32</td></tr> <tr> <td>Administrativo</td><td>19</td></tr> <tr> <td>Apartamentos</td><td>8</td></tr> <tr> <td></td><td>TOTAL: 607</td></tr> </table>	Sector	Letorato	Salas 1	303	Salas Professores 01	20	Salas Professores 02	17	Sala de Docentes	28	Copa Funcionários	32	Administrativo	19	Apartamentos	8		TOTAL: 607
Sector	Letorato																		
Salas 1	303																		
Salas Professores 01	20																		
Salas Professores 02	17																		
Sala de Docentes	28																		
Copa Funcionários	32																		
Administrativo	19																		
Apartamentos	8																		
	TOTAL: 607																		
CÁLCULO ROTA DE FUGA 16: Ocupação Institucional / Escola U/Passagem = 0,55 m Neste ambiente: 8 pessoas Passagem de 0,90 m de largura = 1 unidades de passagem Logo, 1 U/P x 100 = 100 pessoas, portanto, atende a demanda.																			
CÁLCULO ROTA DE FUGA 17: Ocupação Institucional / Escola U/Passagem = 0,55 m Neste ambiente: 115 pessoas Passagem de 12,0 m de largura = 2 unidades de passagem Logo, 2 U/P x 100 = 200 pessoas, portanto, atende a demanda.																			
CÁLCULO ROTA DE FUGA 18: Ocupação Institucional / Escola U/Passagem = 0,55 m Neste ambiente: 76 pessoas Passagem de 12,0 m de largura = 2 unidades de passagem Logo, 2 U/P x 100 = 200 pessoas, portanto, atende a demanda.																			

TABELA DE REVISÃO			
	Rev.	Resp. Téc.	Data:
EMISSÃO DOS PROJETOS	000	Helader M. Henrich	26/02/2006



End: R. Francisco Mess, 1261, sala 01 - XV de novembro, Corua - SC, CEP 65393-460 e-mail: helder.matheus@heirichengenharia.com - Fones: (43) 3366663/94


OBRA:	
PROJETO PREVENTIVO COLÉGIO ADVENTISTA DE BALNEÁRIO CAMBORIÚ	
Resp. Téc.: Engenheiro civil	Site: heinrichengenharia.com e-mail: heider-matheus@heinrichengenharia.com Fones: (49) 95961694
Heider Matheus Heinrich Eng. - CREA-SC 56307/7	

Proprietário:	Local:
INSTITUIÇÃO ADVENTISTA SUL BRASILEIRA DE EDUCACAO CNPJ: 36.726.884/0001-14	RUA 600, S/N, CENTRO, BALNEÁRIO CAMBORIÚ - SC

DATA 26/02/2026 REVISÃO 26/02/2026	ESCALA: Indicadas	TIPO: Preventivo	CADISTA: João Orlando Anacleto	FOLHA PRE.04 / 04
---	----------------------	---------------------	-----------------------------------	-----------------------------

DESCRIÇÃO DA PRANCHA:
PLANTA BAIXA

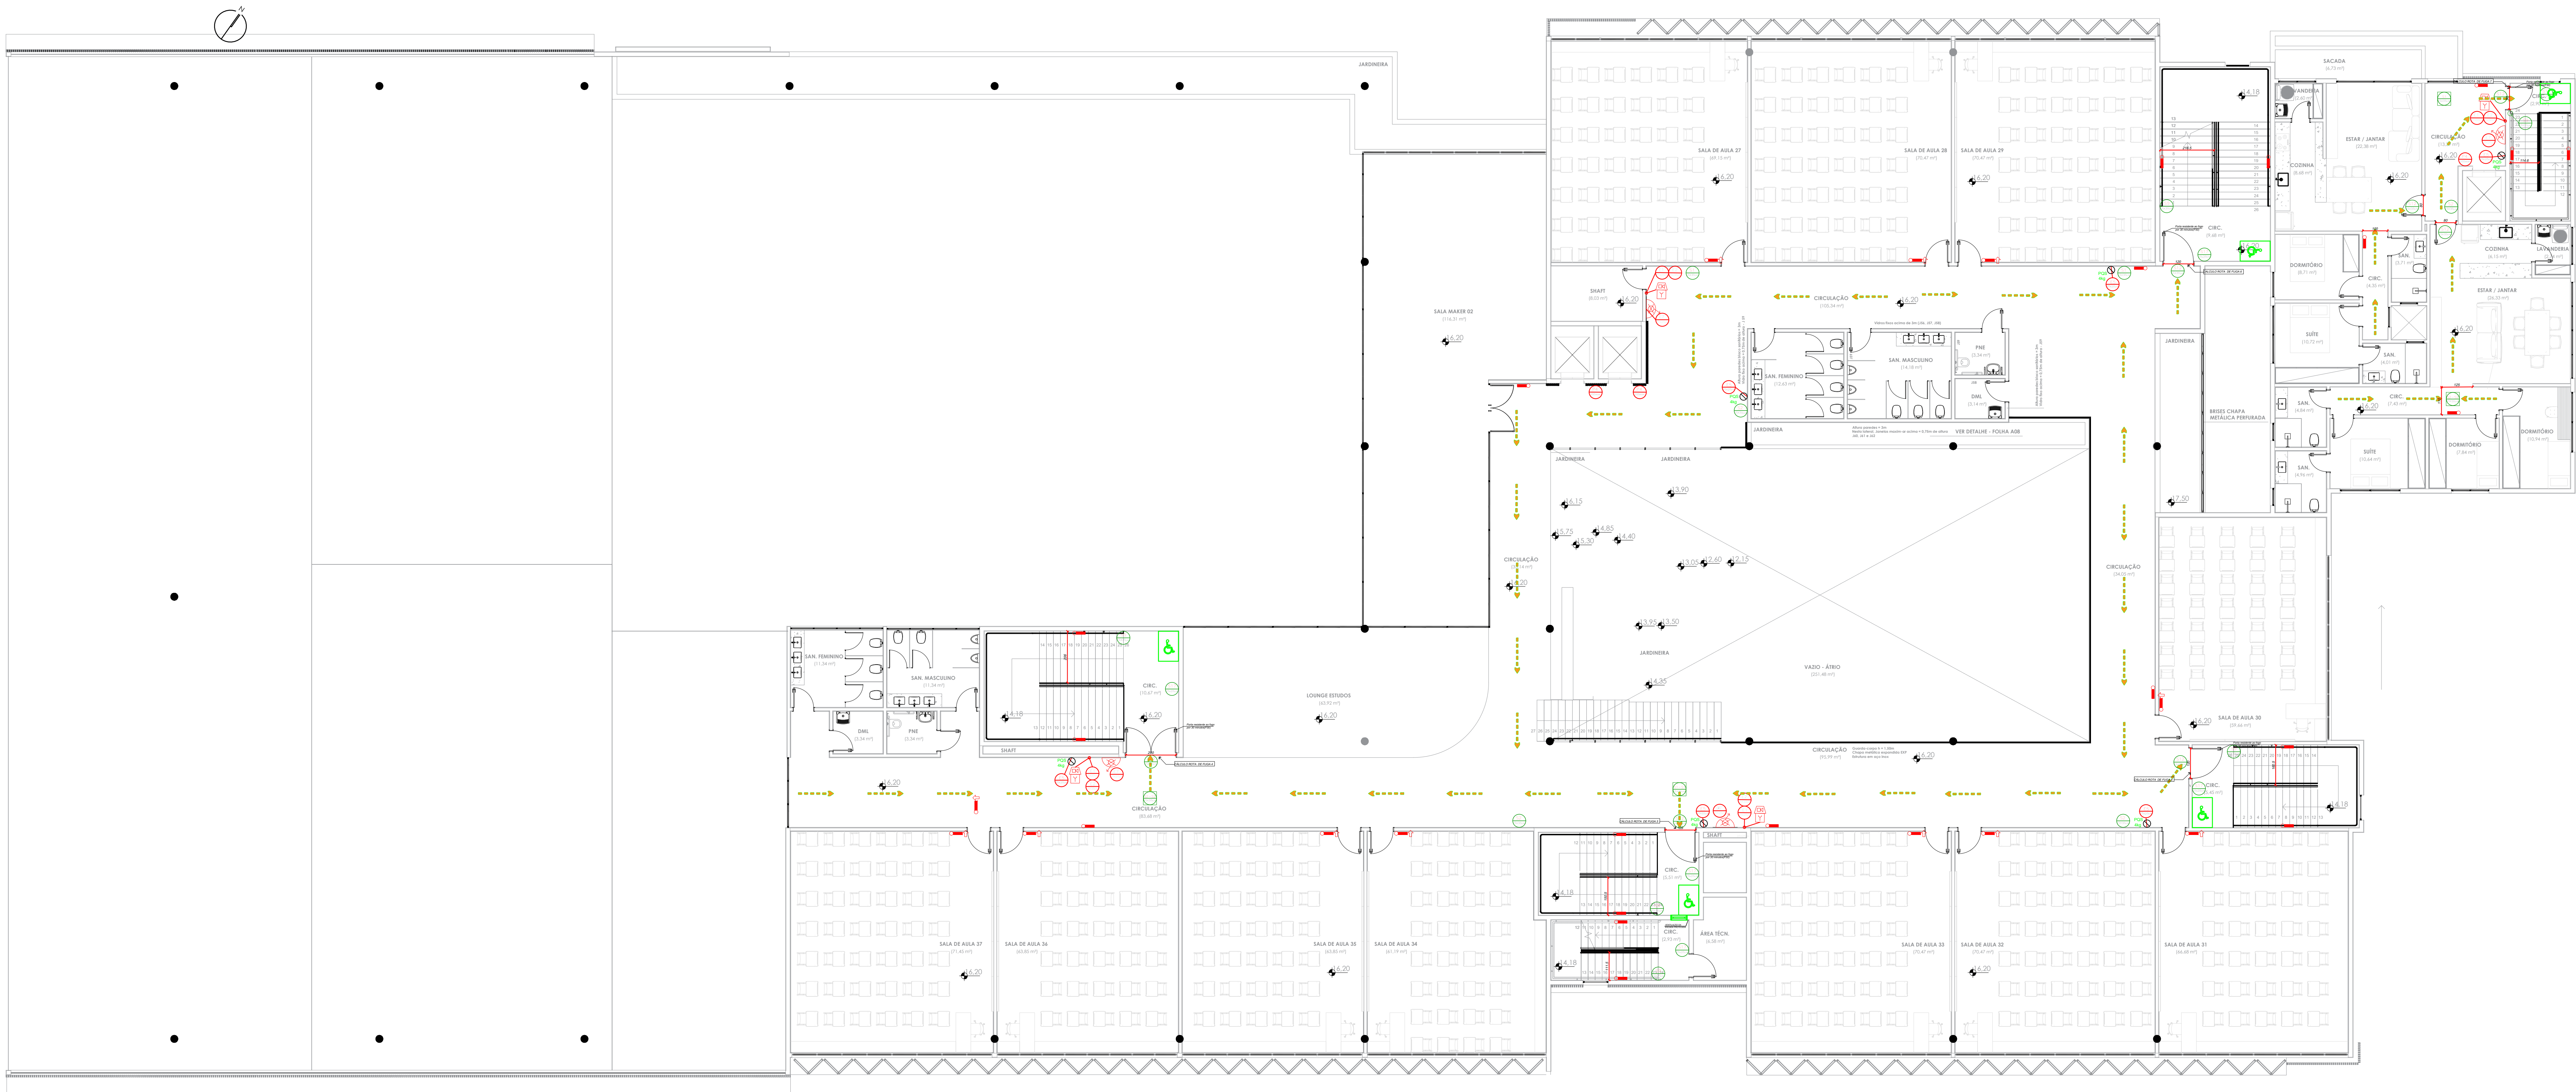Arquiteto: Saul H. Enrich para o #17178 - INSTITUICAO ADVENTISTA SUL BRASILEIRA DE EDUCACAO 12/07/2020 08:23:59



PLANTA BAIXA 4º PAVIMENTO

ESCALA 1:100

SIMBOLOGIA	
	HIDRANTE DE PAREDE
	HIDRANTE DE RECALQUE
	CENTRAL DE ALARME CONTRA INCÊNDIO.
	ILUMINAÇÃO DE EMERGÊNCIA TIPO BALIZAMENTO
	ILUMINAÇÃO DE EMERGÊNCIA
	EXTINTOR PÓ QUÍMICO ABC
	EXTINTOR PÓ QUÍMICO k
	AVISADOR SONORO TIPO SIRENE
	ACIONADOR MANUAL DO SISTEMA DE DETECÇÃO E ALARME
	DIREÇÃO DA SAÍDA DE EMERGÊNCIA
	PLACA FIXADA NO TETO
	CAIXA DE INSPEÇÃO EM PVC 300MM COM TAMPA

LEGENDA:

SIMBOLOGIA	PLACAS	DESCRIÇÃO
SINALIZAÇÃO DE PROIBIÇÃO		
		Significado: PROIBIDO FUMAR Aplicação: TODO LOCAL ONDE O FUMO POSSA AUMENTAR O RISCO DE INCÊNDIO. Visibilidade: DISTÂNCIA MÁXIMA DE VISIBILIDADE: 15,0m.
		Significado: PROIBIDO UTILIZAR ELEVADOR EM CASO DE INCÊNDIO Aplicação: NOS LOCAIS DE ACESSO AOS ELEVADORES COMUNS, PODE SER COMPLEMENTADA PELA MENSAGEM "EM CASO DE INCÊNDIO NÃO USE O ELEVADOR", QUANDO FOR O CASO Visibilidade: DISTÂNCIA MÁXIMA DE VISIBILIDADE: 15,0m. (FORMA CIRCULAR)
SINALIZAÇÃO DE EQUIPAMENTOS		
		Significado: ALARME SONORO Aplicação: INDICAÇÃO DO LOCAL DE INSTALAÇÃO DO ALARME DE INCÊNDIO Visibilidade: DISTÂNCIA MÁXIMA DE VISIBILIDADE: 15,0m.
		Significado: ACIONADOR DO ALARME DE INCÊNDIO Aplicação: PONTO DE ACIONAMENTO DE ALARME DE INCÊNDIO Visibilidade: DISTÂNCIA MÁXIMA DE VISIBILIDADE: 15,0m.
		Significado: EXTINTOR DE INCÊNDIO Aplicação: INDICAÇÃO DE LOCALIZAÇÃO DOS EXTINTORES DE INCÊNDIO Visibilidade: DISTÂNCIA MÁXIMA DE VISIBILIDADE: 15,0m.
		Significado: ABRIGO DE MANGUEIRA E HIDRANTE Aplicação: INDICAÇÃO DO ABRIGO DA MANGUEIRA DE INCÊNDIO COM OU SEM HIDRANTE NO SE INTERIOR Visibilidade: DISTÂNCIA MÁXIMA DE VISIBILIDADE: 15,0m.

SINALIZAÇÃO DE ORIENTAÇÃO E SALVAMENTO	


CÁLCULO ROTA DE FUGA 3: Ocupação Institucional / Escola U. Passagem = 0,35 m Neste ambiente: 154 pessoas Passagem de 1,20 m de largura = 2 unidades de passagem Logo, 2 UP x 100 = 200 pessoas, portanto, atende a demanda.	CÁLCULO ROTA DE FUGA 4: Ocupação Institucional / Escola U. Passagem = 0,35 m Neste ambiente: 115 pessoas Passagem de 2,00 m de largura = 3 unidades de passagem Logo, 3 UP x 100 = 300 pessoas, portanto, atende a demanda.	CÁLCULO ROTA DE FUGA 6: Ocupação Institucional / Escola U. Passagem = 0,35 m Neste ambiente: 129 pessoas Passagem de 1,20 m de largura = 2 unidades de passagem Logo, 2 UP x 100 = 200 pessoas, portanto, atende a demanda.	CÁLCULO ROTA DE FUGA 7: Ocupação Institucional / Escola U. Passagem = 0,35 m Neste ambiente: 8 pessoas Passagem de 0,90 m de largura = 1 unidades de passagem Logo, 1 UP x 100 = 100 pessoas, portanto, atende a demanda.	CÁLCULO ROTA DE FUGA 8: Ocupação Institucional / Escola U. Passagem = 0,35 m Neste ambiente: 115 pessoas Passagem de 1,20 m de largura = 2 unidades de passagem Logo, 2 UP x 100 = 200 pessoas, portanto, atende a demanda.	População de permanência: [] Lotação [] [] Salas 27-35 [] 303
---	---	---	---	---	---

TABELA DE REVISÃO		
	Rev	Resp Téc
REVISÃO DOS PROJETOS	RSD	Heider M. Henrich 26/03/2020



OBRAS: PROJETO PREVENTIVO COLÉGIO ADVENTISTA DE BALNEÁRIO CAMBORIÚ			
Resp. Téc: Engenheiro civil Heider Mathieu Henrich Eng. CREA-SC 40392/2		Site: heider@henrich.com e-mail: heider.mathieu@henrich.com Fones: (48) 99603094	
Proprietário: INSTITUICAO ADVENTISTA SUL BRASILEIRA DE EDUCACAO CNPJ: 20.728.543/0009-14		Local: RUA GOO, S/N, CENTRO, BALNEÁRIO CAMBORIÚ - SC	
DATA 26/03/2020 REVISÃO 26/03/2020	ESCALA: Indicada	TIPO: Preventivo	CADISTA: Jólio Orlando Anacleto FOLHA PRE.06 / 08
DESCRIÇÃO DA PRANCHA: PLANTA BAIXA			

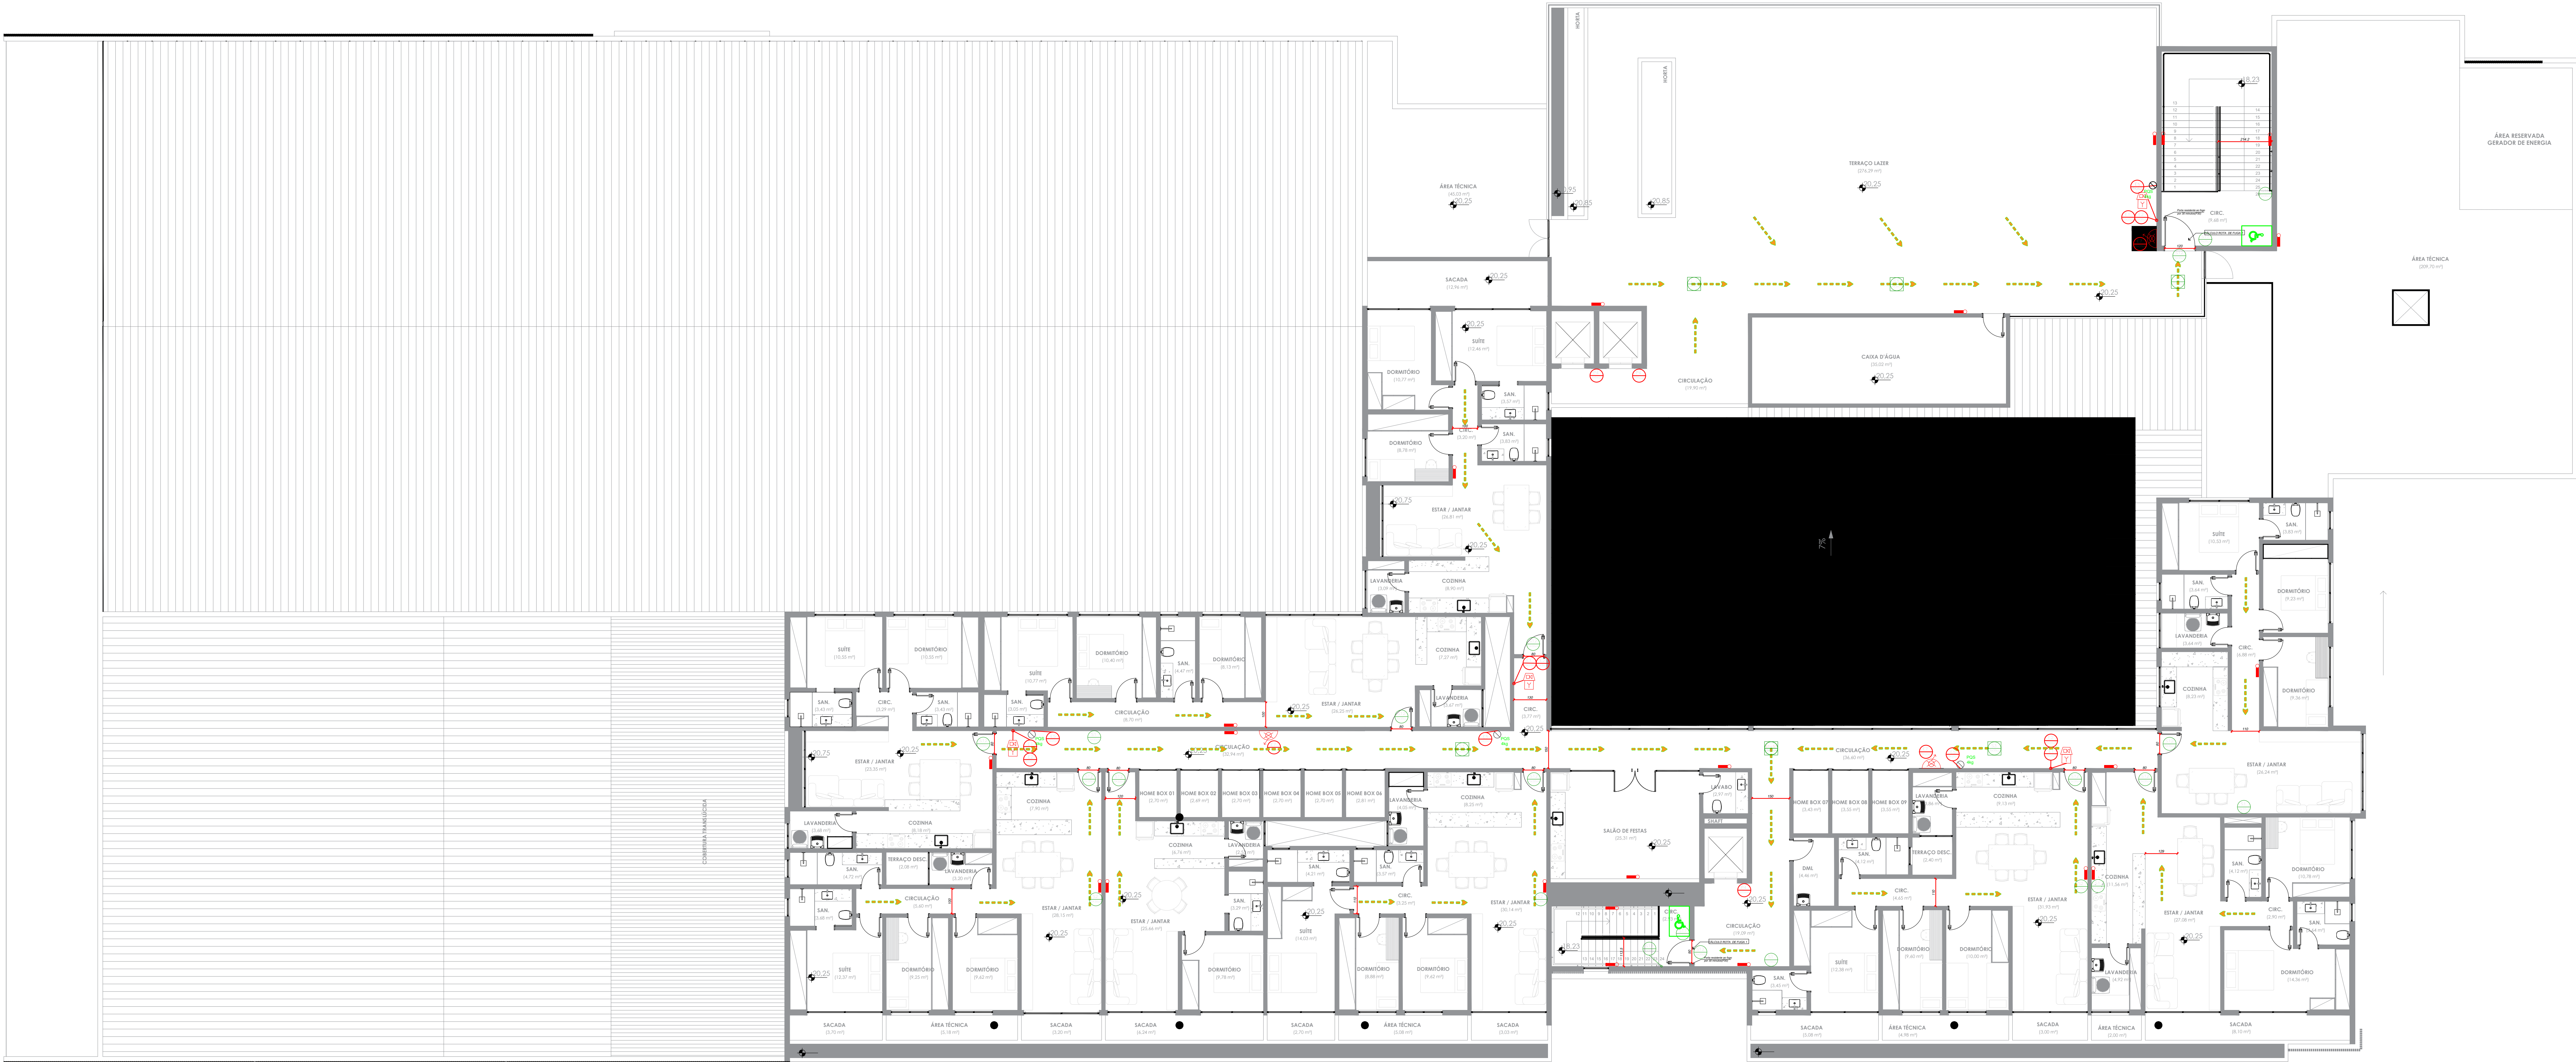Arquiteto: Raul - Envelope nº 17178 - INSTITUIÇÃO ADVENTISTA SUL BRASILEIRA DE EDUCAÇÃO - 02/07/2020 - 08:23:59



PLANTA BAIXA 5º PAVIMENTO

ESCALA 1:100

SIMBOLOGIA	
	HIDRANTE DE PAREDE
	HIDRANTE DE RECALQUE
	CENTRAL DE ALARME CONTRA INCÊNDIO.
	ILUMINAÇÃO DE EMERGÊNCIA TIPO BALIZAMENTO
	ILUMINAÇÃO DE EMERGÊNCIA
	EXTINTOR PÓ QUÍMICO ABC
	EXTINTOR PÓ QUÍMICO k
	AVISADOR SONORO TIPO SIRENE
	ACIONADOR MANUAL DO SISTEMA DE DETECÇÃO E ALARME
	DIREÇÃO DA SAÍDA DE EMERGÊNCIA
	PLACA FIXADA NO TETO
	CAIXA DE INSPEÇÃO EM PVC 300MM COM TAMPA

LEGENDA:

SIMBOLOGIA	PLACAS	DESCRIÇÃO
SINALIZAÇÃO DE PROIBIÇÃO		
		Significado: PROIBIDO FUMAR Aplicação: TODO LOCAL ONDE O FUMO POSSA AUMENTAR O RISCO DE INCÊNDIO Visibilidade: DISTÂNCIA MÁXIMA DE VISIBILIDADE: 15,0m.
		Significado: PROIBIDO UTILIZAR ELEVADOR EM CASO DE INCÊNDIO Aplicação: NOS LOCAIS DE ACESSO AOS ELEVADORES COMUNS, PODE SER COMPLEMENTADA PELA MENSAGEM "EM CASO DE INCÊNDIO NÃO USE O ELEVADOR", QUANDO FOR O CASO Visibilidade: DISTÂNCIA MÁXIMA DE VISIBILIDADE: 15,0m. (FORMA CIRCULAR)
SINALIZAÇÃO DE EQUIPAMENTOS		
		Significado: ALARME SONORO Aplicação: INDICAÇÃO DO LOCAL DE INSTALAÇÃO DO ALARME DE INCÊNDIO Visibilidade: DISTÂNCIA MÁXIMA DE VISIBILIDADE: 15,0m.
		Significado: ACIONADOR DO ALARME DE INCÊNDIO Aplicação: PONTO DE ACIONAMENTO DE ALARME DE INCÊNDIO Visibilidade: DISTÂNCIA MÁXIMA DE VISIBILIDADE: 15,0m.
		Significado: EXTINTOR DE INCÊNDIO Aplicação: INDICAÇÃO DE LOCALIZAÇÃO DOS EXTINTORES DE INCÊNDIO Visibilidade: DISTÂNCIA MÁXIMA DE VISIBILIDADE: 15,0m.
		Significado: ABRIGO DE MANGUEIRA E HIDRANTE Aplicação: INDICAÇÃO DO ABRIGO DA MANGUEIRA DE INCÊNDIO COM OU SEM HIDRANTE NO SEU INTERIOR Visibilidade: DISTÂNCIA MÁXIMA DE VISIBILIDADE: 15,0m.

SINALIZAÇÃO DE ORIENTAÇÃO E SALVAMENTO		
		Significado: SAÍDA DE EMERGÊNCIA Aplicação: INDICAÇÃO DA SAÍDA DE EMERGÊNCIA, UTILIZADA COMO COMPLEMENTAÇÃO DO PICTOGRAMA FOTOLUMINESCENTE (SETA OU IMAGEM, OU AMBOS) PARA A DIREITA Visibilidade: DISTÂNCIA MÁXIMA DE VISIBILIDADE: 15,0m.
		Significado: SAÍDA DE EMERGÊNCIA Aplicação: INDICAÇÃO DA SAÍDA DE EMERGÊNCIA, UTILIZADA COMO COMPLEMENTAÇÃO DO PICTOGRAMA FOTOLUMINESCENTE (SETA OU IMAGEM, OU AMBOS) PARA A ESQUERDA Visibilidade: DISTÂNCIA MÁXIMA DE VISIBILIDADE: 15,0m.
		Significado: SAÍDA DE EMERGÊNCIA Aplicação: INDICAÇÃO DE UMA SAÍDA DE EMERGÊNCIA A SER AFIXADA EM CORREDOR PARA INDICAR AO SENTIDO DE PORTA DE SAÍDA DE EMERGÊNCIA Visibilidade: DISTÂNCIA MÁXIMA DE VISIBILIDADE: 15,0m.
		Significado: SAÍDA DE EMERGÊNCIA Aplicação: INDICAÇÃO DO SENTIDO DE FUGA NO INTERIOR DAS ESCADAS INDICA ESCADA DESCENDO Visibilidade: DISTÂNCIA MÁXIMA DE VISIBILIDADE: 15,0m.
		Significado: SAÍDA DE EMERGÊNCIA Aplicação: INDICAÇÃO DO SENTIDO DE FUGA NO INTERIOR DAS ESCADAS INDICA ESCADA SUBINDO Visibilidade: DISTÂNCIA MÁXIMA DE VISIBILIDADE: 15,0m.
		Significado: NÚMERO DO PAVIMENTO Aplicação: INDICAÇÃO DO PAVIMENTO, NO INTERIOR DA ESCADA (PATAMAR) Visibilidade: DISTÂNCIA MÁXIMA DE VISIBILIDADE: 15,0m.
		Significado: SAÍDA DE EMERGÊNCIA Aplicação: INDICAÇÃO PARA SAÍDA DE EMERGÊNCIA Visibilidade: DISTÂNCIA MÁXIMA DE VISIBILIDADE: 15,0m.

CÁLCULO ROTA DE FUGA 1:
de acordo com Anexo II:
Ocupação Institucional / Escola
U Passagem = 0,55 m
Neste ambiente: 62 pessoas
Passagem de 0,90 m de largura = 1 unidade de passagem
Logo, 1,00 UP x 100 = 100 pessoas,
portanto, atende a demanda

CÁLCULO ROTA DE FUGA 2:
Ocupação Institucional / Escola
U Passagem = 0,55 m
Neste ambiente: 138 pessoas
Passagem de 1,20 m de largura = 2 unidades de passagem
Logo, 2,00 UP x 100 = 200 pessoas,
portanto, atende a demanda

População de permanência:
Setor Apartamentos | Lotação | 39
TOTAL: 39

TABELA DE REVISÃO		
Rev.	Resp. Téc.	Data
EMISSÃO DOS PROJETOS		
	RIO	Heider M. Henrieh 28/02/2020

Henrich Engenharia

End: R. Francisco Meis, 1201, sala 01 - XV de novembro, Corupa - SC, CEP 88395-400 e-mail: heider.mathieu@henrichengenharia.com - Fones: (48) 999999334

OBRA:

PROJETO PREVENTIVO COLÉGIO ADVENTISTA DE BALNEÁRIO CAMBORIÚ

Resp. Téc: Engenheiro civil

Heider Mathieu Henrieh
Eng. Civil - CREA/SC 46392/2

Che: heider@henrichengenharia.com
e-mail: heider.mathieu@henrichengenharia.com
Fones: (48) 999999334

Proprietário:

INSTITUIÇÃO ADVENTISTA SUL BRASILEIRA DE EDUCAÇÃO
CNPJ: 25.725.88-0009-16

Local:

RUA GOV. SÍN, CENTRO, BALNEÁRIO CAMBORIÚ - SC

DATA

36/03/2020

REVISÃO

36/03/2020

ESCALA:

Indicadas

TIPO:

Preventivo

CADISTA:

Jólio Orlando Anacleto

FOLHA

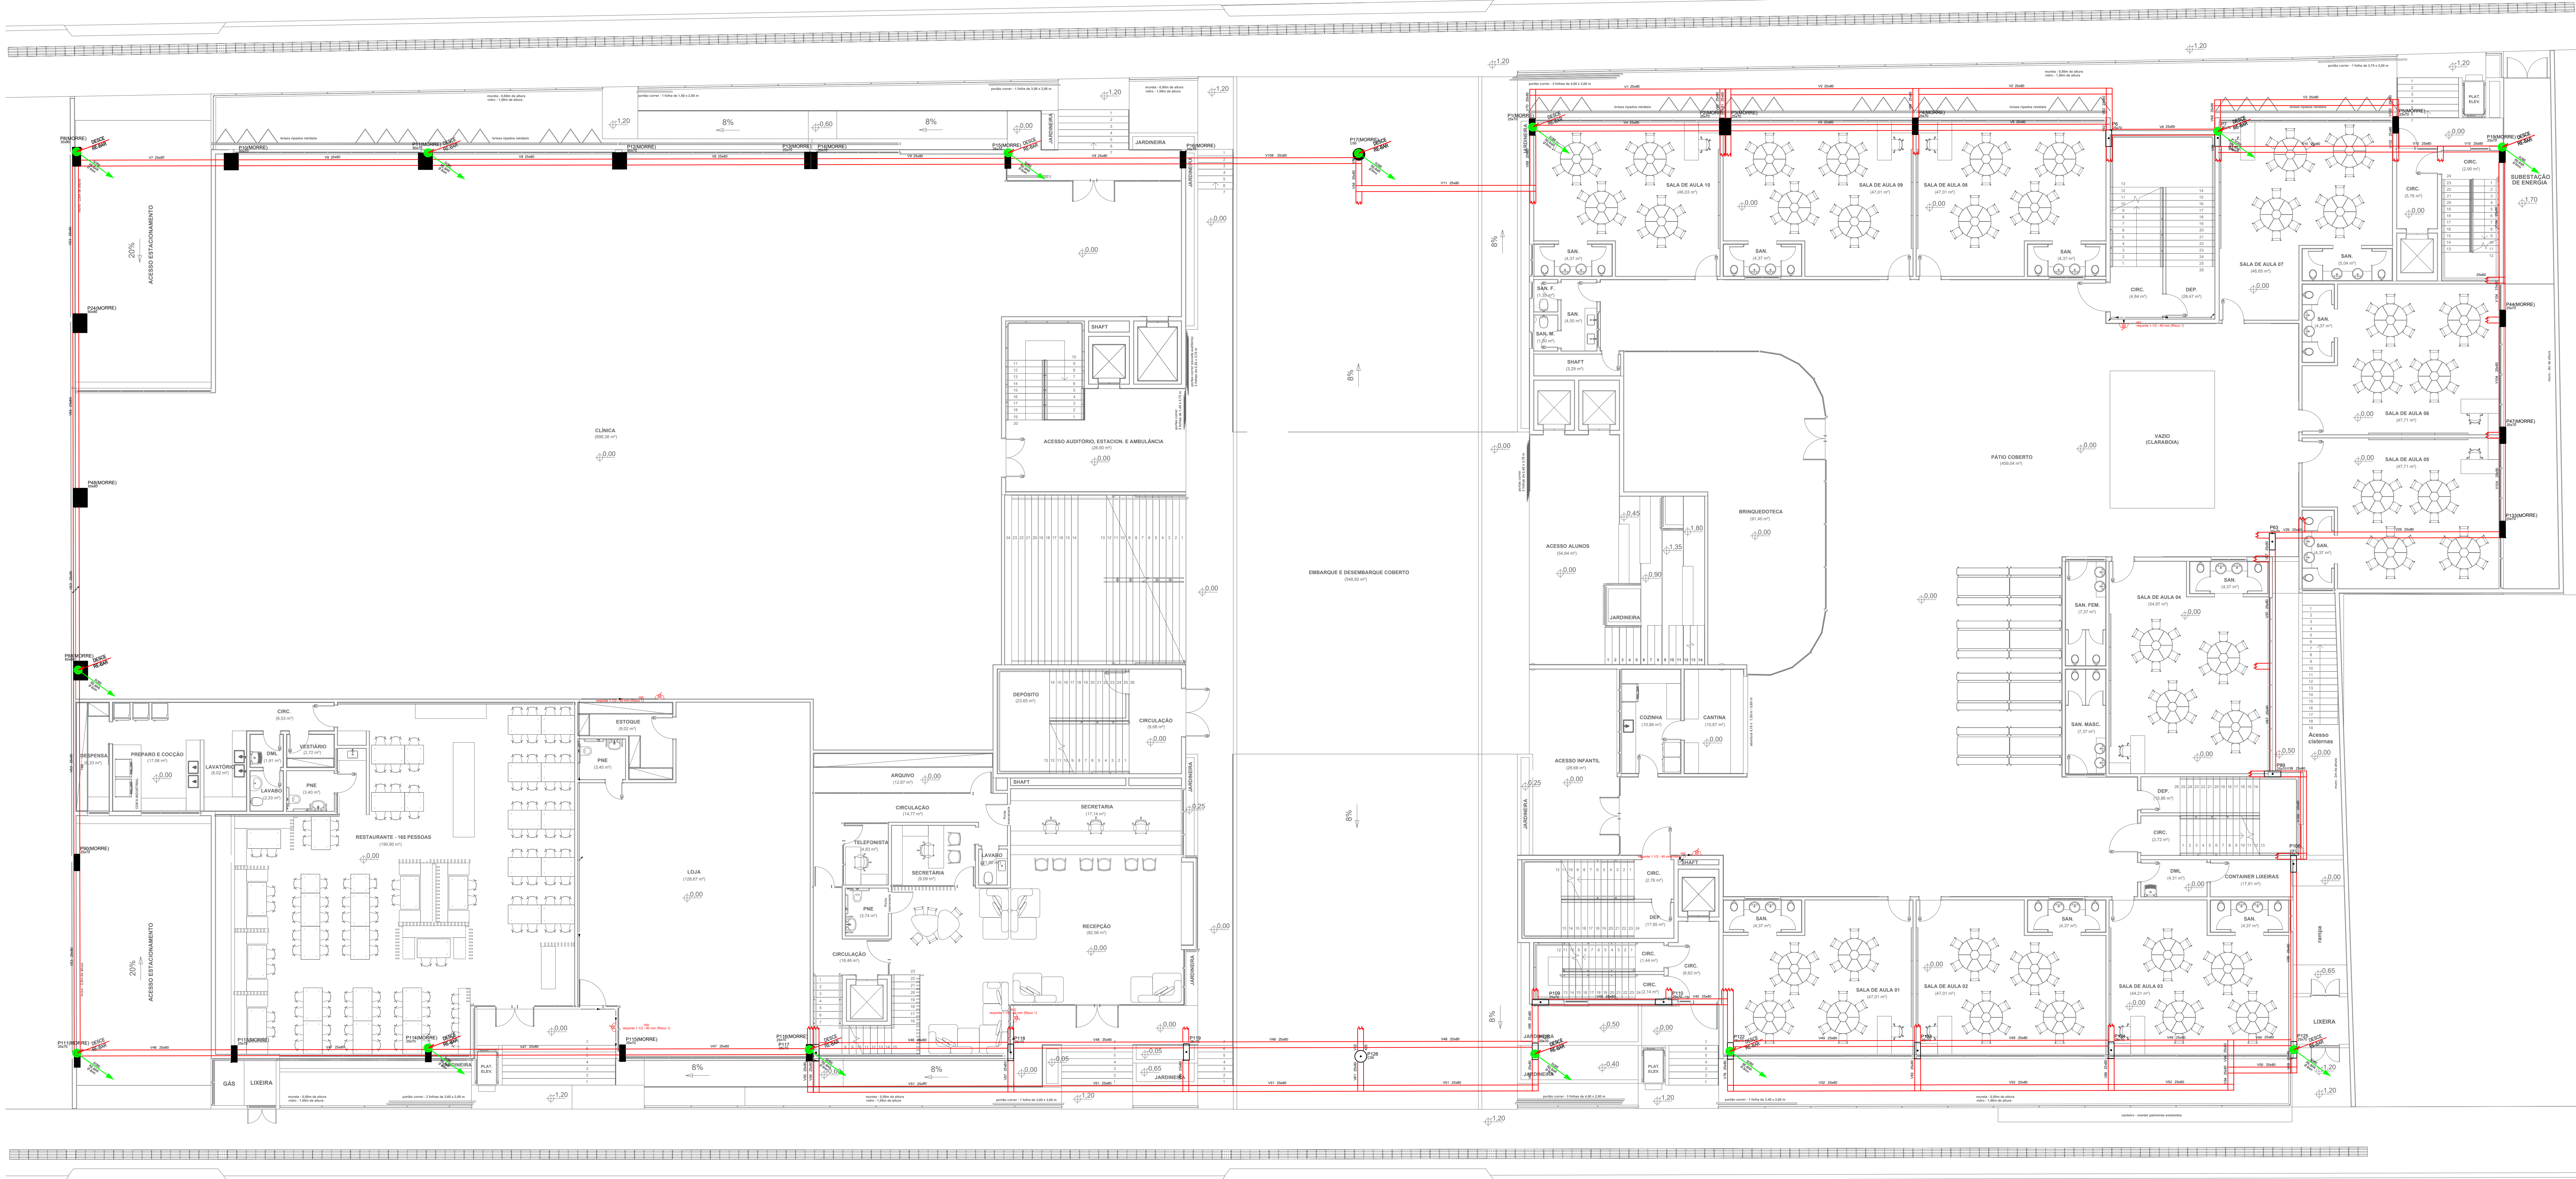
AD

PRE.07 / 08

DESCRIÇÃO DA PRANCHA:

PLANTA BAIXA

Arquiteto: Raul - E-mail: raul@henrich.com.br - Fone: (41) 3333-3333 - Rua: R. Francisco Manoel de Medeiros, 1001 - Jd. Santa Helena - Curitiba - PR - 81250-000



PLANTA BAIXA TÉRREO
ESCALA 1:100

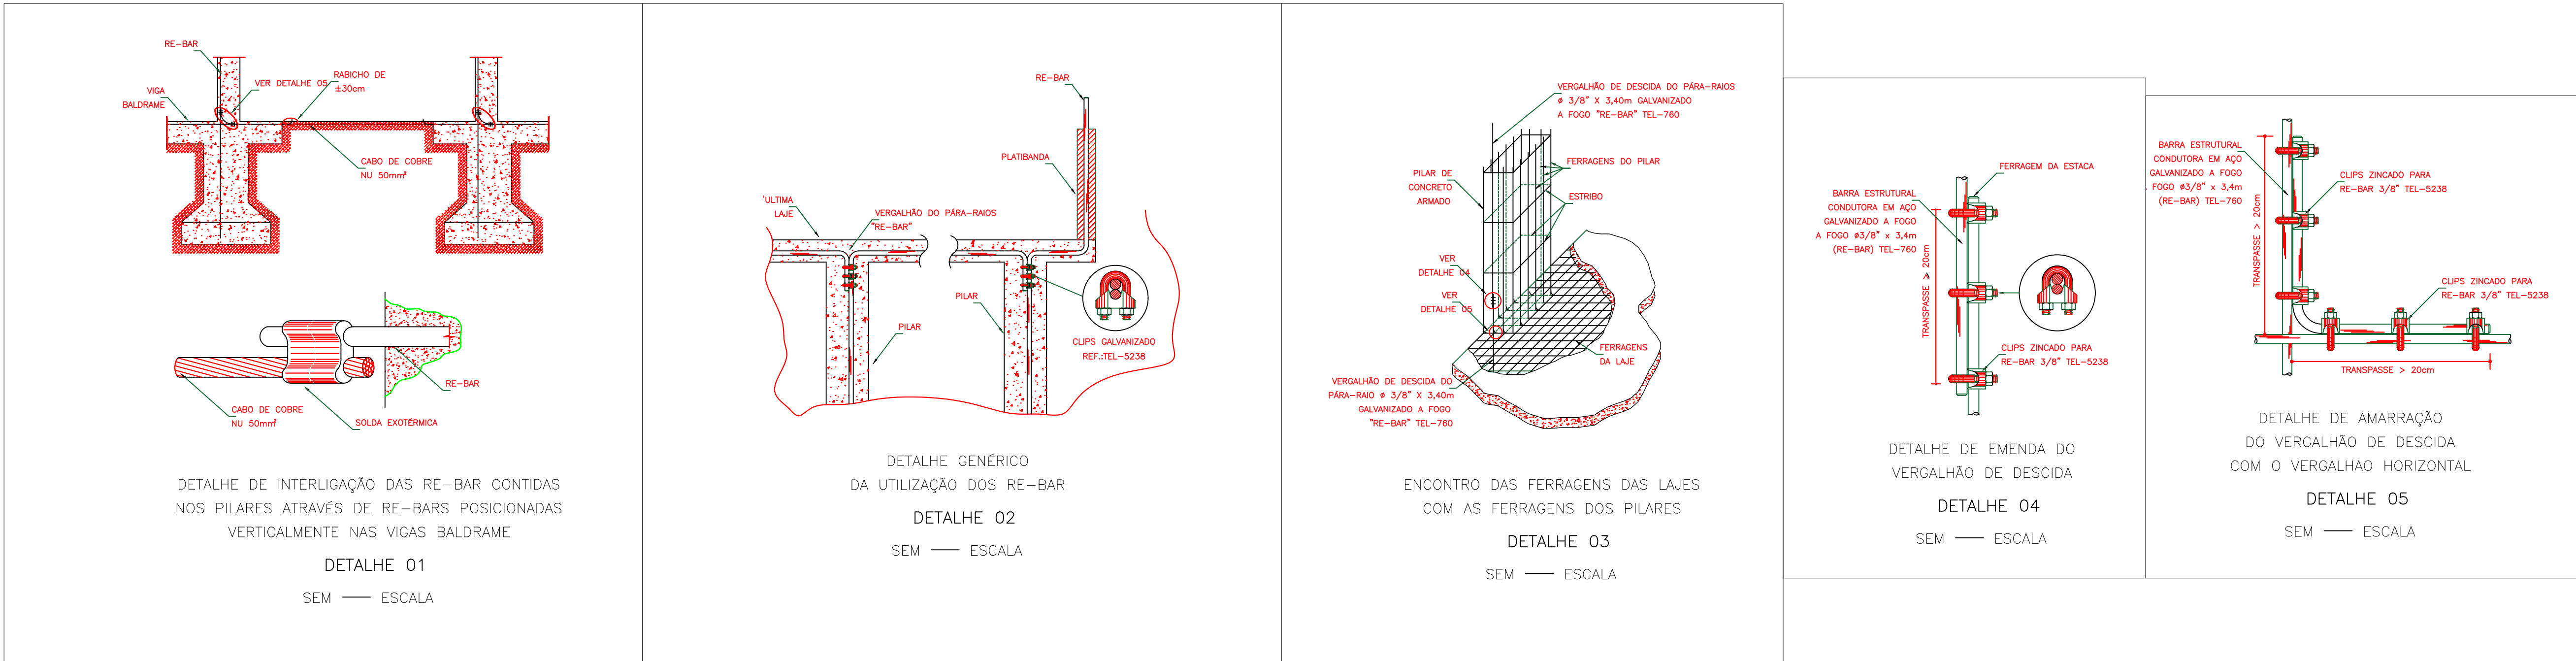


TABELA DE REVISÃO		
Rev	Resp Téc	Data
EMISSÃO DOS PROJETOS		
PROJ	Henrich M. Henri	20/02/2018



Henrich Engenharia

End: R. Francisco Manoel de Medeiros, 1001, sala 01 - XV de Novembro, Curitiba - SC, CEP 81250-000 e-mail: henrich@henrichengenharia.com - Fone: (41) 3333-3333

OBRA: PROJETO HIDRÁULICO PREVENTIVO E SPDA - COLÉGIO ADVENTISTA DE BALNEÁRIO CAMBORIÚ

Resp. Téc: Engenheiro civil

Local: RUA 600, S/N, CENTRO, BALNEÁRIO CAMBORIÚ - SC

Proprietário: INSTITUIÇÃO ADVENTISTA SUL BRASILEIRA DE EDUCAÇÃO

DATA: 26/02/2018

REVISÃO: 26/02/2018

ESCALA: Indicada

TIPO: Preventivo

CADISTA: João Orlando Anacleto

FOLHA: PRE.02/09

DESCRIÇÃO DA PRANCHA: PLANTA BAIXA - HIDRÁULICO PREVENTIVO E SPDA

Arquiteto: Saul - Envidado por: #17178 - INSTITUIÇÃO ADVENTISTA SUL BRASILEIRA DE EDUCAÇÃO - 02/07/2020 - 08:23:59



PLANTA BAIXA 1º PAVIMENTO

ESCALA 1:100

TABELA DE REVISÃO		
Rev.	Resp. Téc.	Data
EMISSÃO DOS PROJETOS		
	RSD	Heider M. Henrich 20/02/2020



Henrich
Engenharia

End: R. Francisco Meis, 1201, sala 01 - XV de Novembro, Corupa - SC, CEP 88355-400 e-mail: heider.mathieu@henrichengenharia.com - Fones: (49) 99969394

OBRA:

PROJETO HIDRÁULICO PREVENTIVO E SPDA COLÉGIO ADVENTISTA DE BALNEÁRIO CAMBORIÚ

Resp. Téc: Engenheiro civil

Heider Mathieu Henrich
Eng. Civil - CREA SC 46392/2

Site: henrichengenharia.com
e-mail: heider.mathieu@henrichengenharia.com
Fones: (49) 99662604

Proprietário:

INSTITUIÇÃO ADVENTISTA SUL BRASILEIRA DE EDUCAÇÃO
CNPJ: 26.238.864/0009-84

Local:

RUA 600, S/N, CENTRO, BALNEÁRIO CAMBORIÚ - SC

DATA

30/02/2020

REVISÃO

30/02/2020

ESCALA:

Indicada

TIPO:

Preventivo

CADISTA:

Jólio Orlando Anacleto

FOLHA

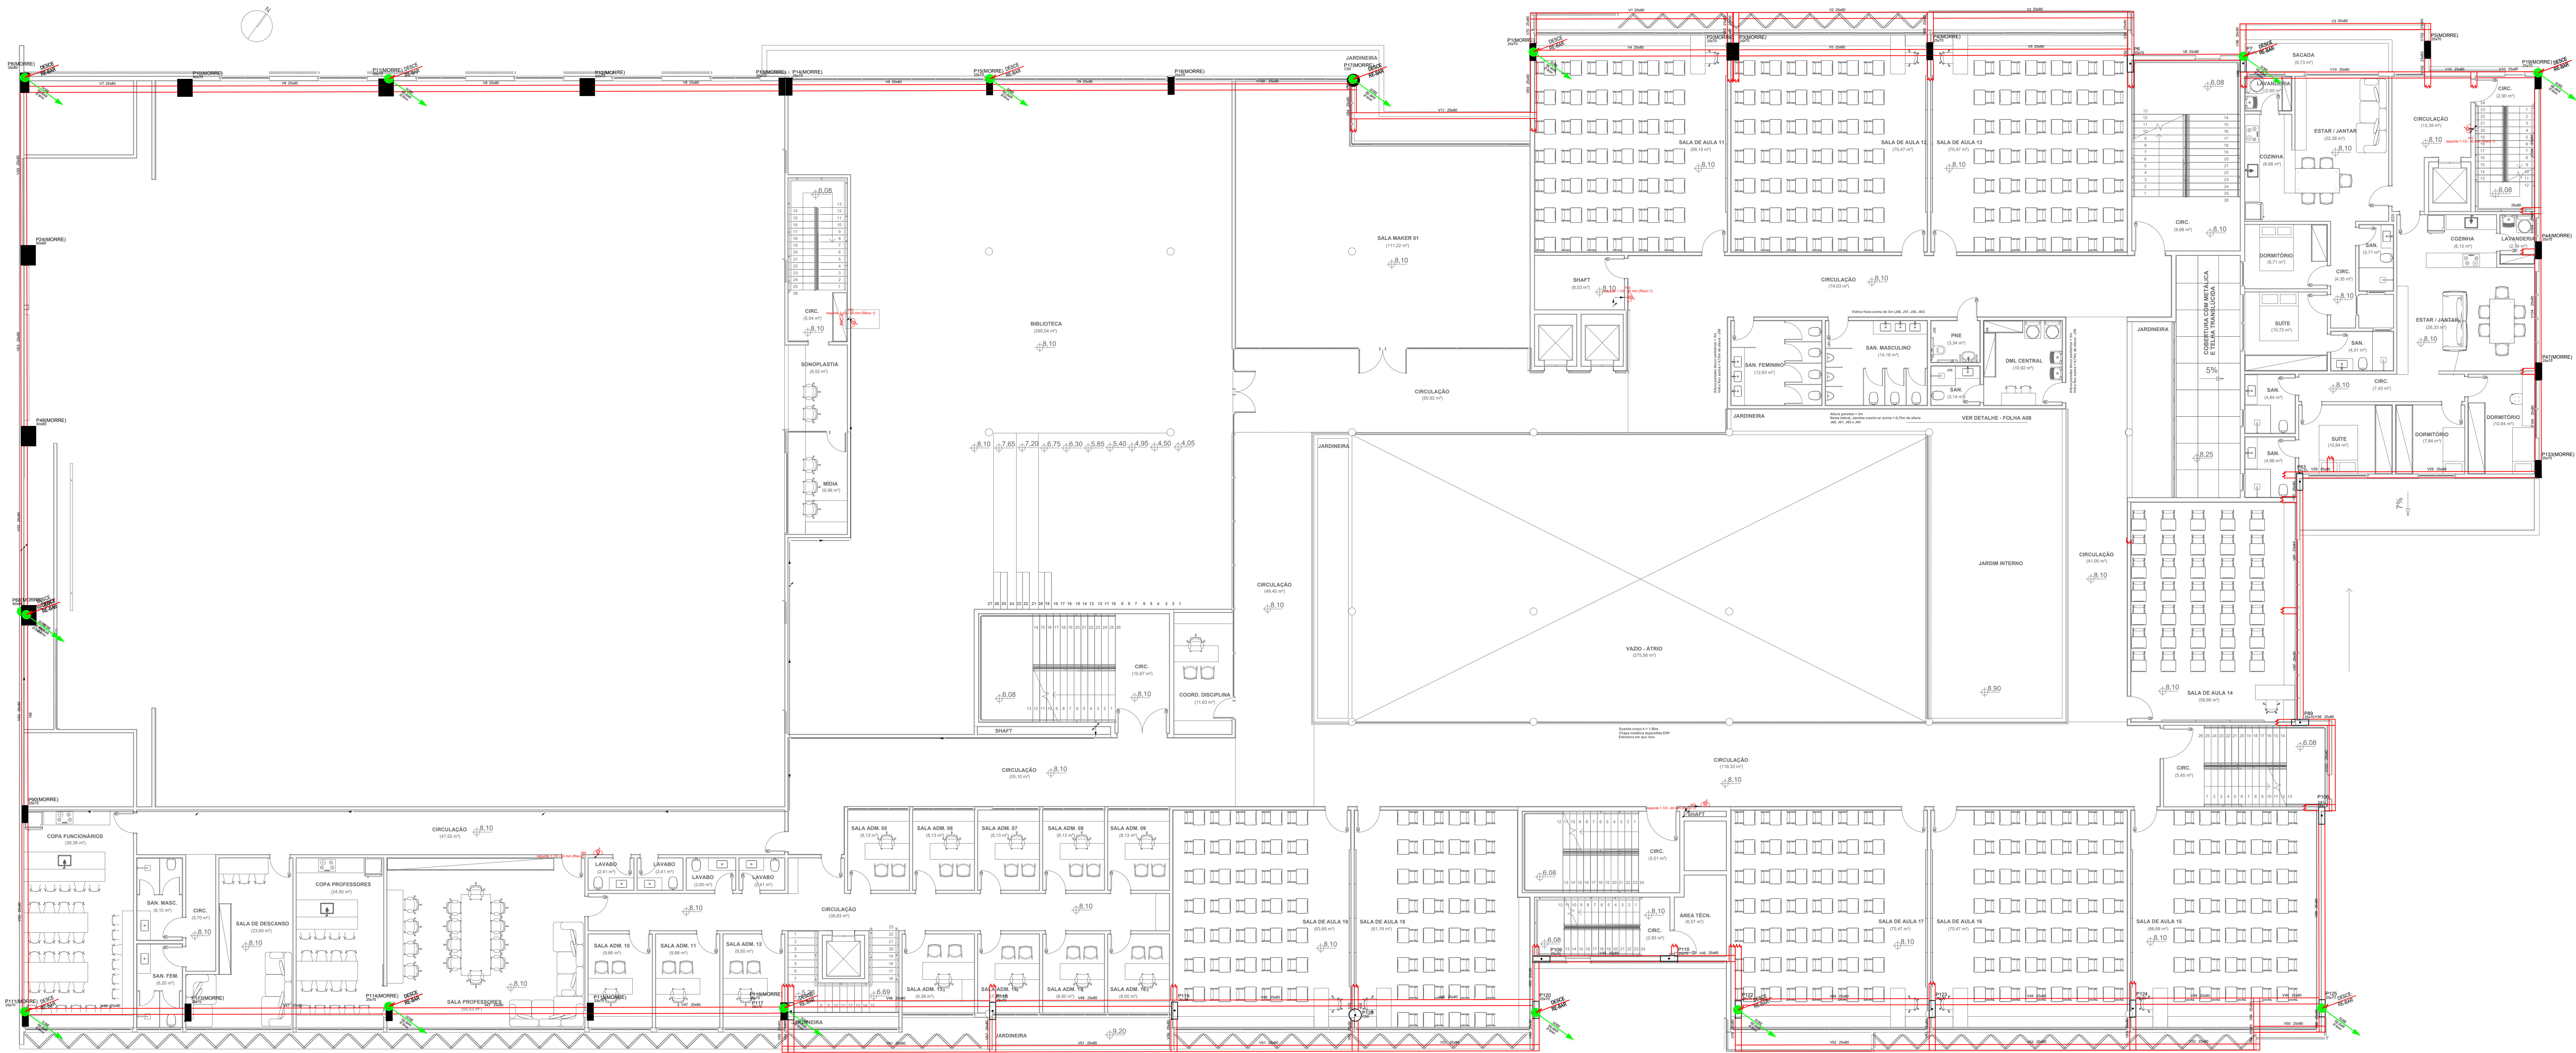
AD

PRE.03/09

DESCRIÇÃO DA PRANCHIA:

PLANTA BAIXA - HIDRÁULICO PREVENTIVO E SPDA

Arquiteto: Raul - E-mail: raul@henrich.com.br - INSTITUIÇÃO ADVENTISTA SUL BRASILEIRA DE EDUCAÇÃO - 02/07/2020 - 08:23:59



PLANTA BAIXA 2º PAVIMENTO

ESCALA 1:100

TABELA DE REVISÃO		
Rev	Resp Téc	Data
EMISSÃO DOS PROJETOS		
	RIO	Heitor M. Henrich 20/02/2020



End: R. Francisco Mota, 1201, sala 01 - XV de Novembro, Curitiba - SC, CEP 80855-400 e-mail: heitor.mathews@henrichengenharia.com - Fones: (41) 999999994


OBRA:	
PROJETO HIDRÁULICO PREVENTIVO E SPDA COLÉGIO ADVENTISTA DE BALNEÁRIO CAMBORIÚ	
Resp. Téc: Engenheiro civil	Site: henrichengenharia.com e-mail: heitor.mathews@henrichengenharia.com Fones: (41) 999999994

Proprietário:	Local:
INSTITUIÇÃO ADVENTISTA SUL BRASILEIRA DE EDUCAÇÃO CNPJ: 26.208.864/0009-84	RUA 600, S/N, CENTRO, BALNEÁRIO CAMBORIÚ - SC

DATA	ESCALA:	TIPO:	CADISTA:	FOLHA
24/02/2020	Indicadas	Preventivo	Jólio Orlando Anacleto	PRE.04 / 09
REVISÃO	24/02/2020			AD

DESCRIÇÃO DA PRANCHA:
PLANTA BAIXA - HIDRÁULICO PREVENTIVO E SPDA

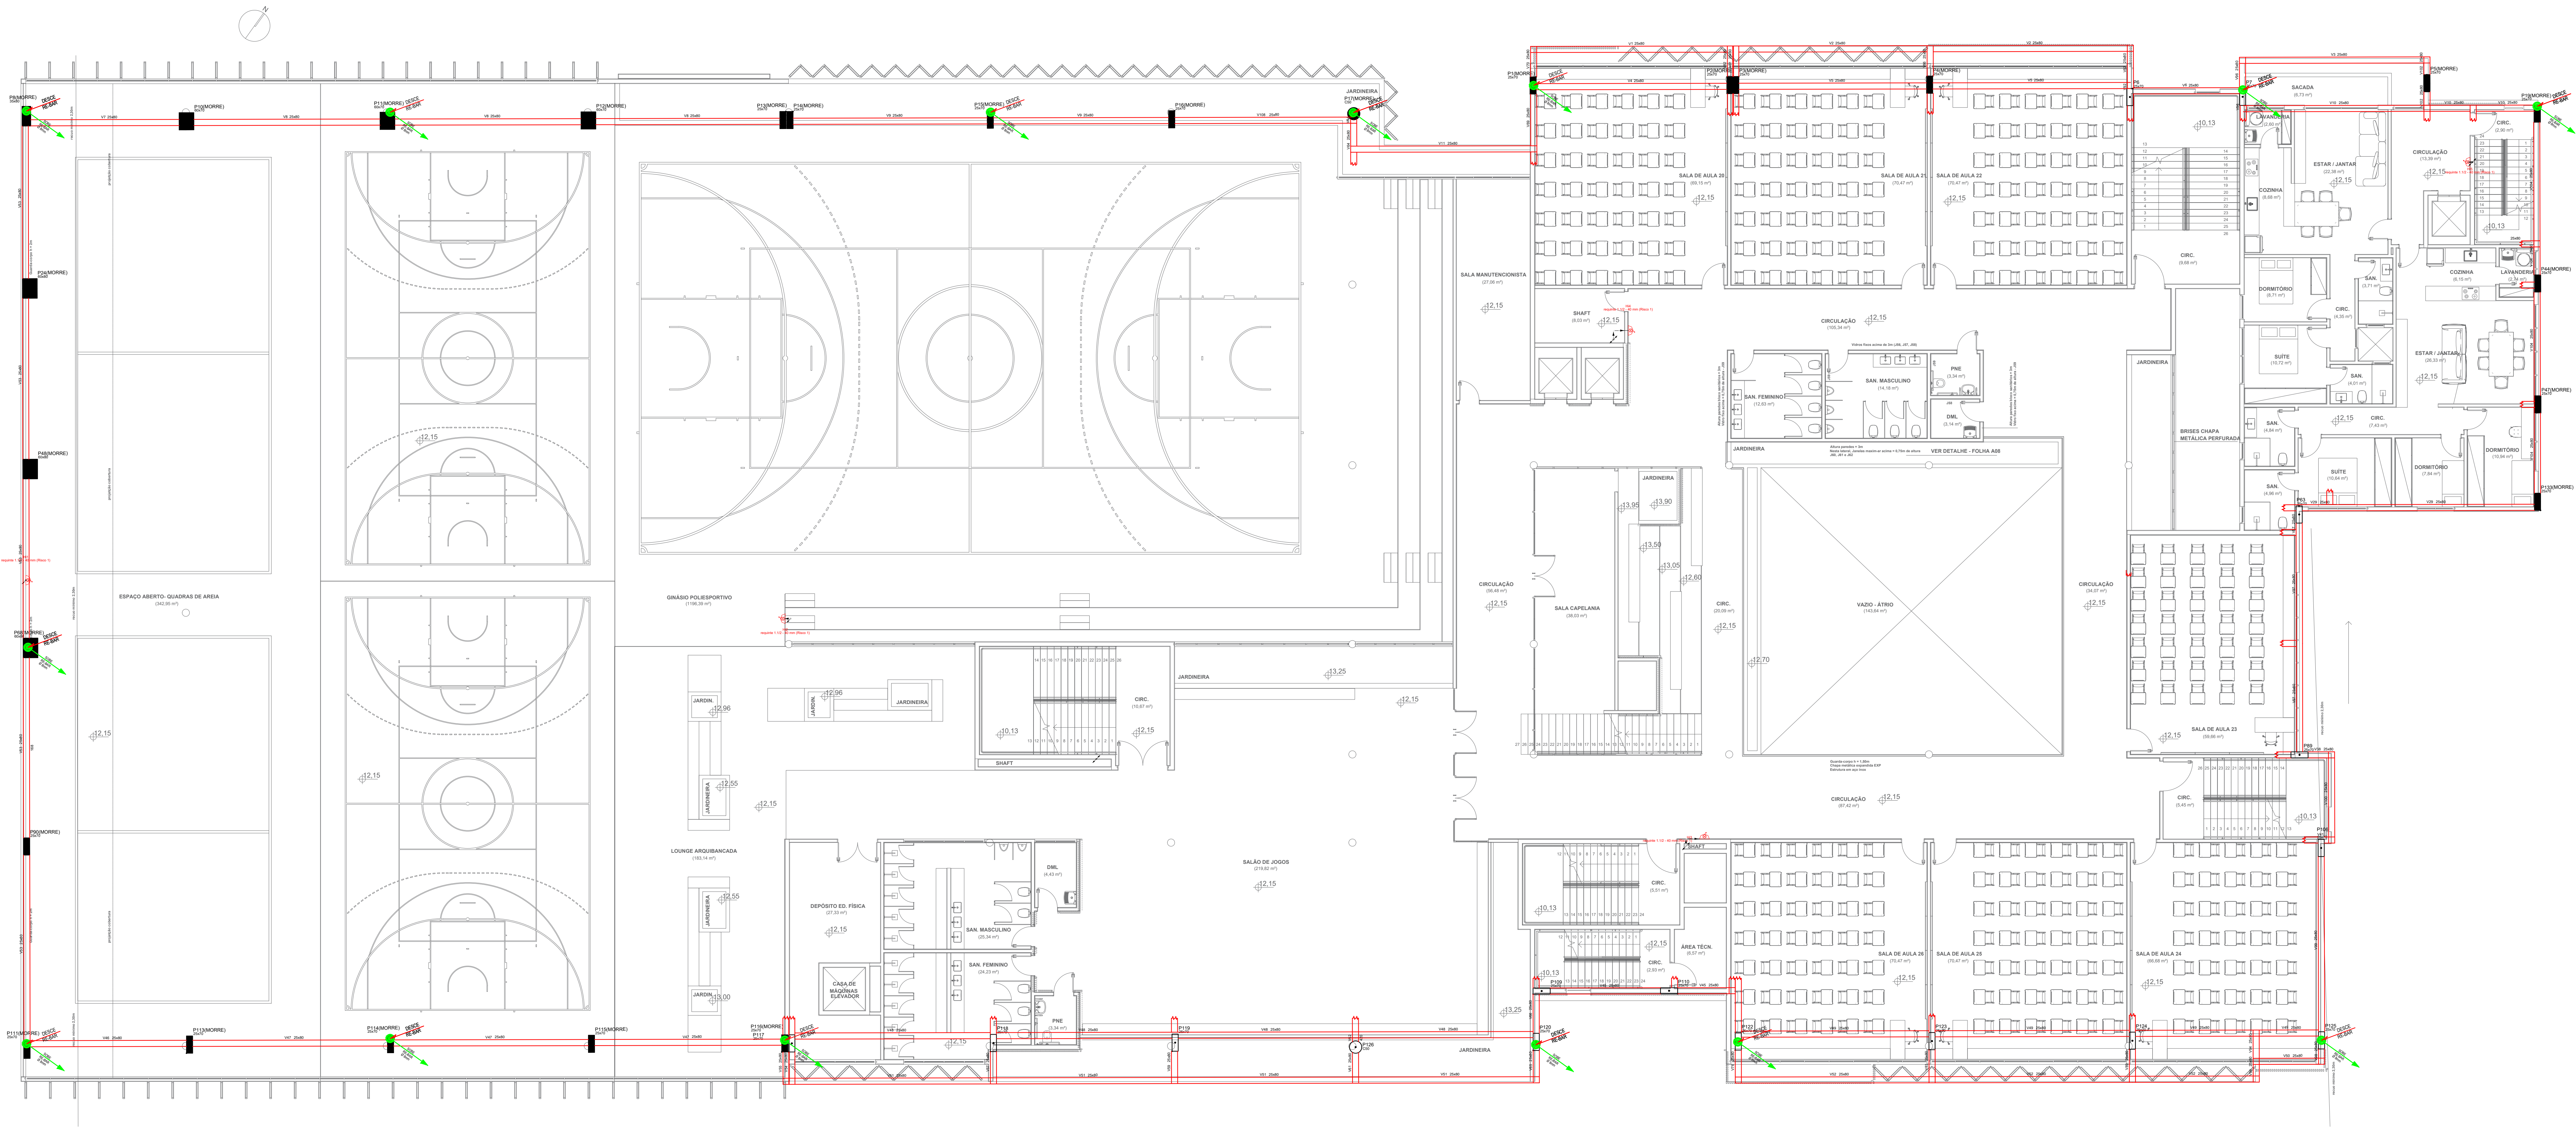Arquiteto: Raul - Enunciado por #17178 - INSTITUTO ADVENTISTA SUL BRASILEIRO DE EDUCACAO 12/07/2020 08:25:39



PLANTA BAIXA 2º PAVIMENTO
ESCALA 1:100

TABELA DE REVISÃO			
	Rev.	Resp. Téc.	Data
EMISSÃO DOS PROJETOS	R00	Heider M. Henrich	20/02/2018



End: R. Francisco Mota, 1201, sala 01 - XV de Novembro, Curitiba - SC, CEP 85855-400 e-mail: heider.mathieu@henrichengenharia.com - Fones: (41) 99999934


OBRA:			
PROJETO HIDRÁULICO PREVENTIVO COLÉGIO ADVENTISTA DE BALNEÁRIO CAMBORIÚ			
Resp. Téc: Engenheiro civil		Site: henrichengenharia.com	
Heider Mathieu Henrich Eng. Civil - CREA SC 46392/2		e-mail: heider.mathieu@henrichengenharia.com Fones: (41) 99999934	

Proprietário:	Local:
INSTITUIÇÃO ADVENTISTA SUL BRASILEIRA DE EDUCACAO CNPJ: 26.238.864/0009-84	RUA 600, S/N, CENTRO, BALNEÁRIO CAMBORIÚ - SC

DATA: 26/02/2018	ESCALA: Indicada	TIPO: Preventivo	CADISTA: João Orlando Anacleto	FOLHA: PRE.05 AO 09
------------------	------------------	------------------	--------------------------------	-------------------------------

DESCRIÇÃO DA PRANCHA:
PLANTA BAIXA - HIDRÁULICO PREVENTIVO E SPDA

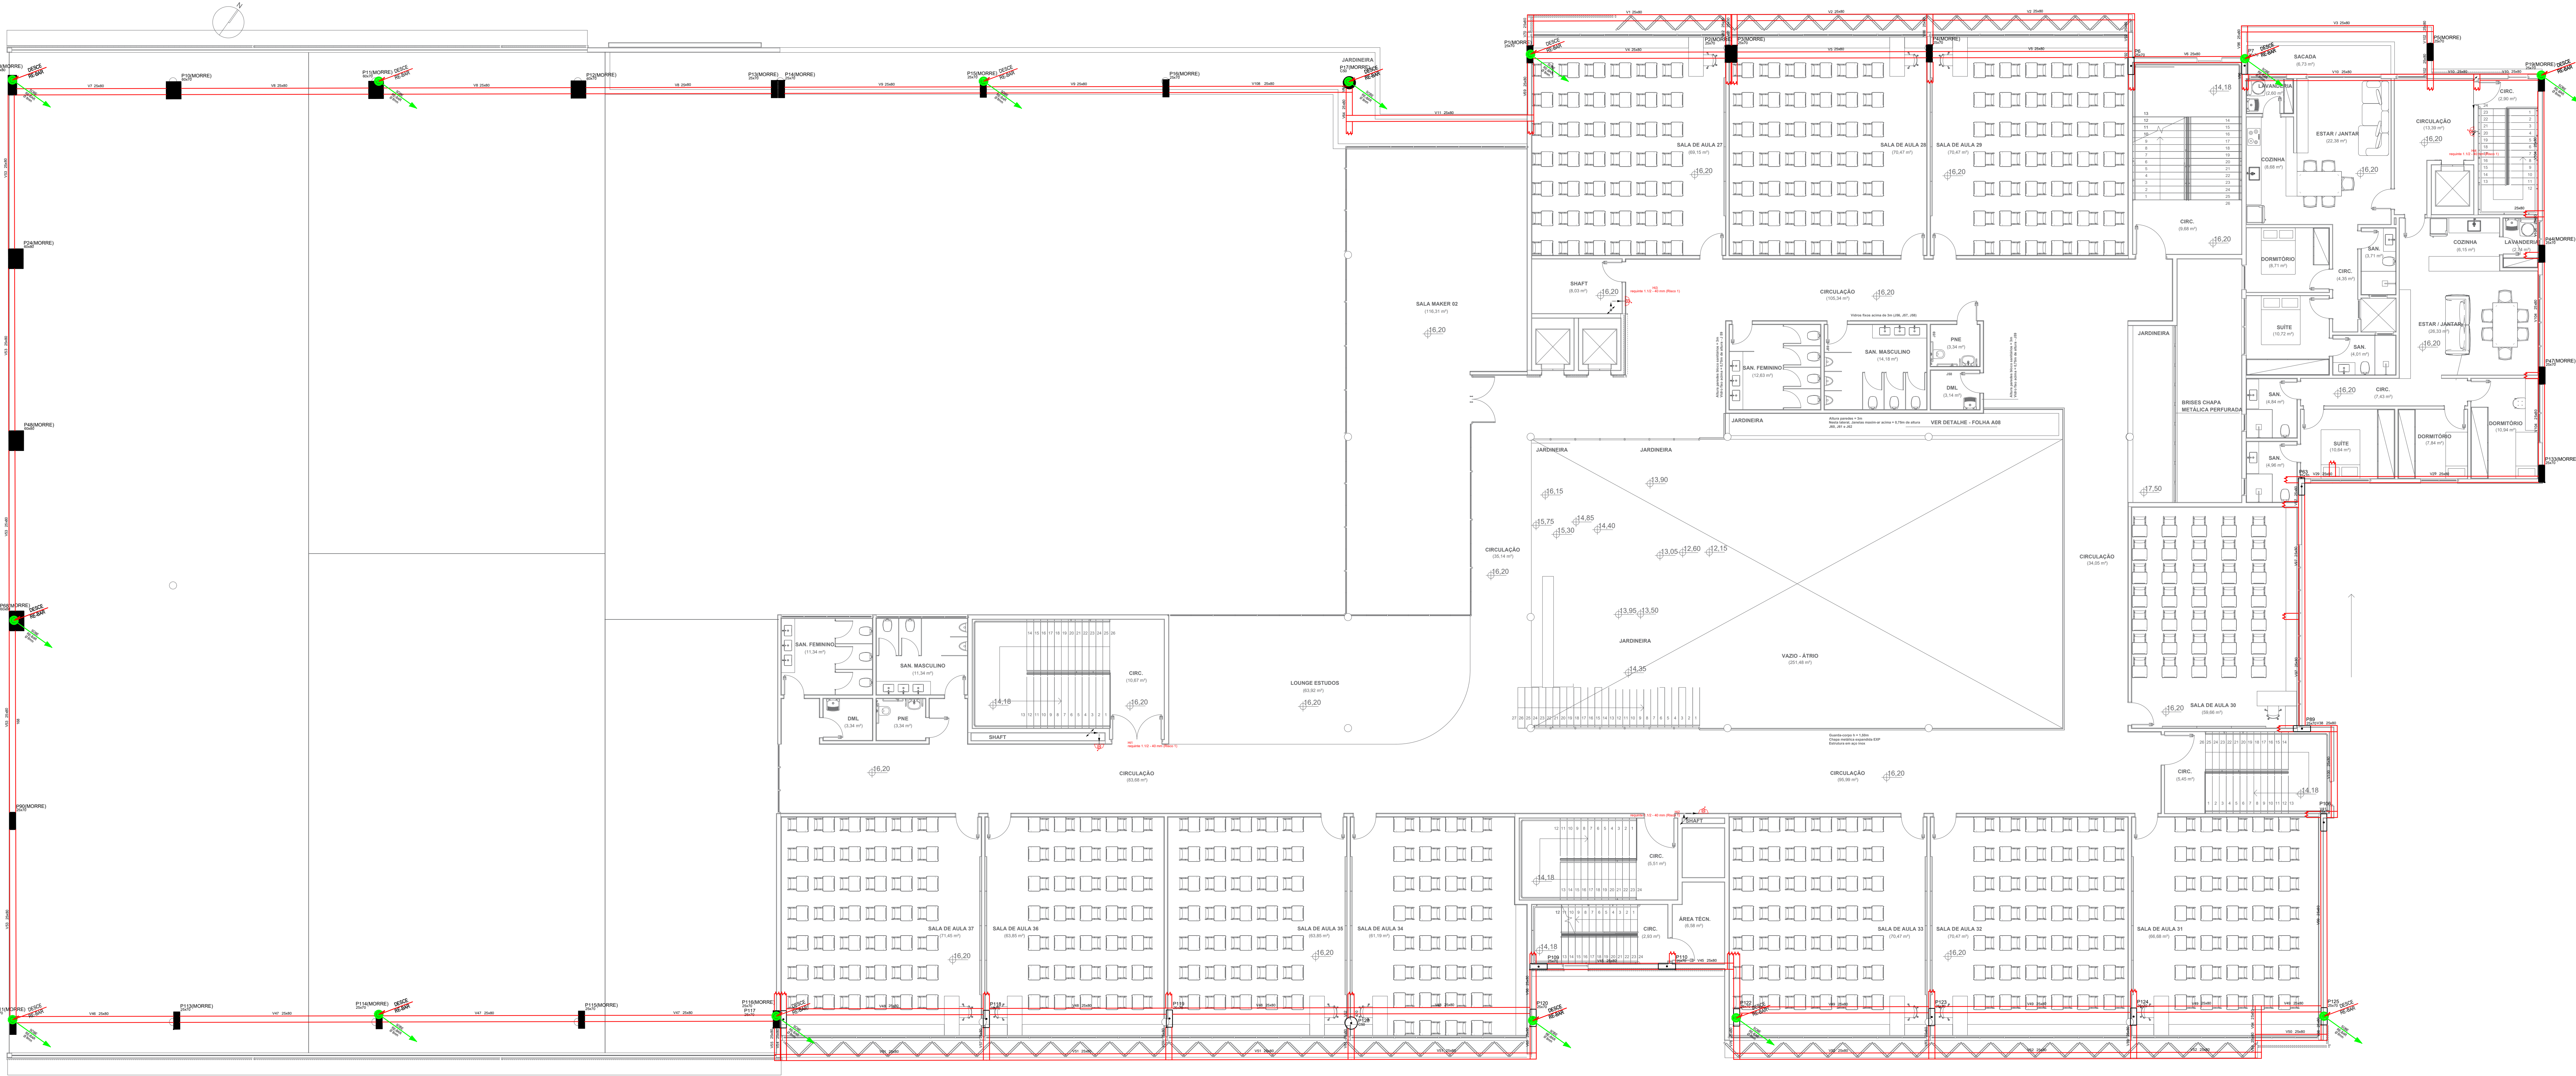Arquiteto: Raul - Emissão por: 08/11/2018 - INSTITUIÇÃO ADVENTISTA SUL BRASILEIRA DE EDUCAÇÃO - 02/07/2020 08:22:59



PLANTA BAIXA 4º PAVIMENTO

ESCALA 1:100

TABELA DE REVISÃO		
Rev.	Resp. Téc.	Data
EMISSÃO DOS PROJETOS		
	RIO	Heider M. Henrich 20/02/2018




End: R. Francisco Mello, 1201, sala 01 - XV do Novembro, Curitiba - SC, CEP 88335-400 e-mail: heider.mathieu@henrichengenharia.com - Fones: (41) 99999934

OBRA:		PROJETO HIDRÁULICO PREVENTIVO E SPDA COLÉGIO ADVENTISTA DE BALNEÁRIO CAMBORIÚ
Resp. Téc: Engenheiro civil		Cad: henrichengenharia.com e-mail: heider.mathieu@henrichengenharia.com Fones: (41) 99999934
Proprietário:		Local: RUA 600, S/N, CENTRO, BALNEÁRIO CAMBORIÚ - SC
INSTITUIÇÃO ADVENTISTA SUL BRASILEIRA DE EDUCAÇÃO CNPJ: 26.238.864/0009-84		


DATA: 26/02/2018	ESCALA: Indicada	TIPO: Preventivo	CADISTA: Jólio Orlando Anacleto	FOLHA: 06/09
REVISÃO: 26/02/2018				

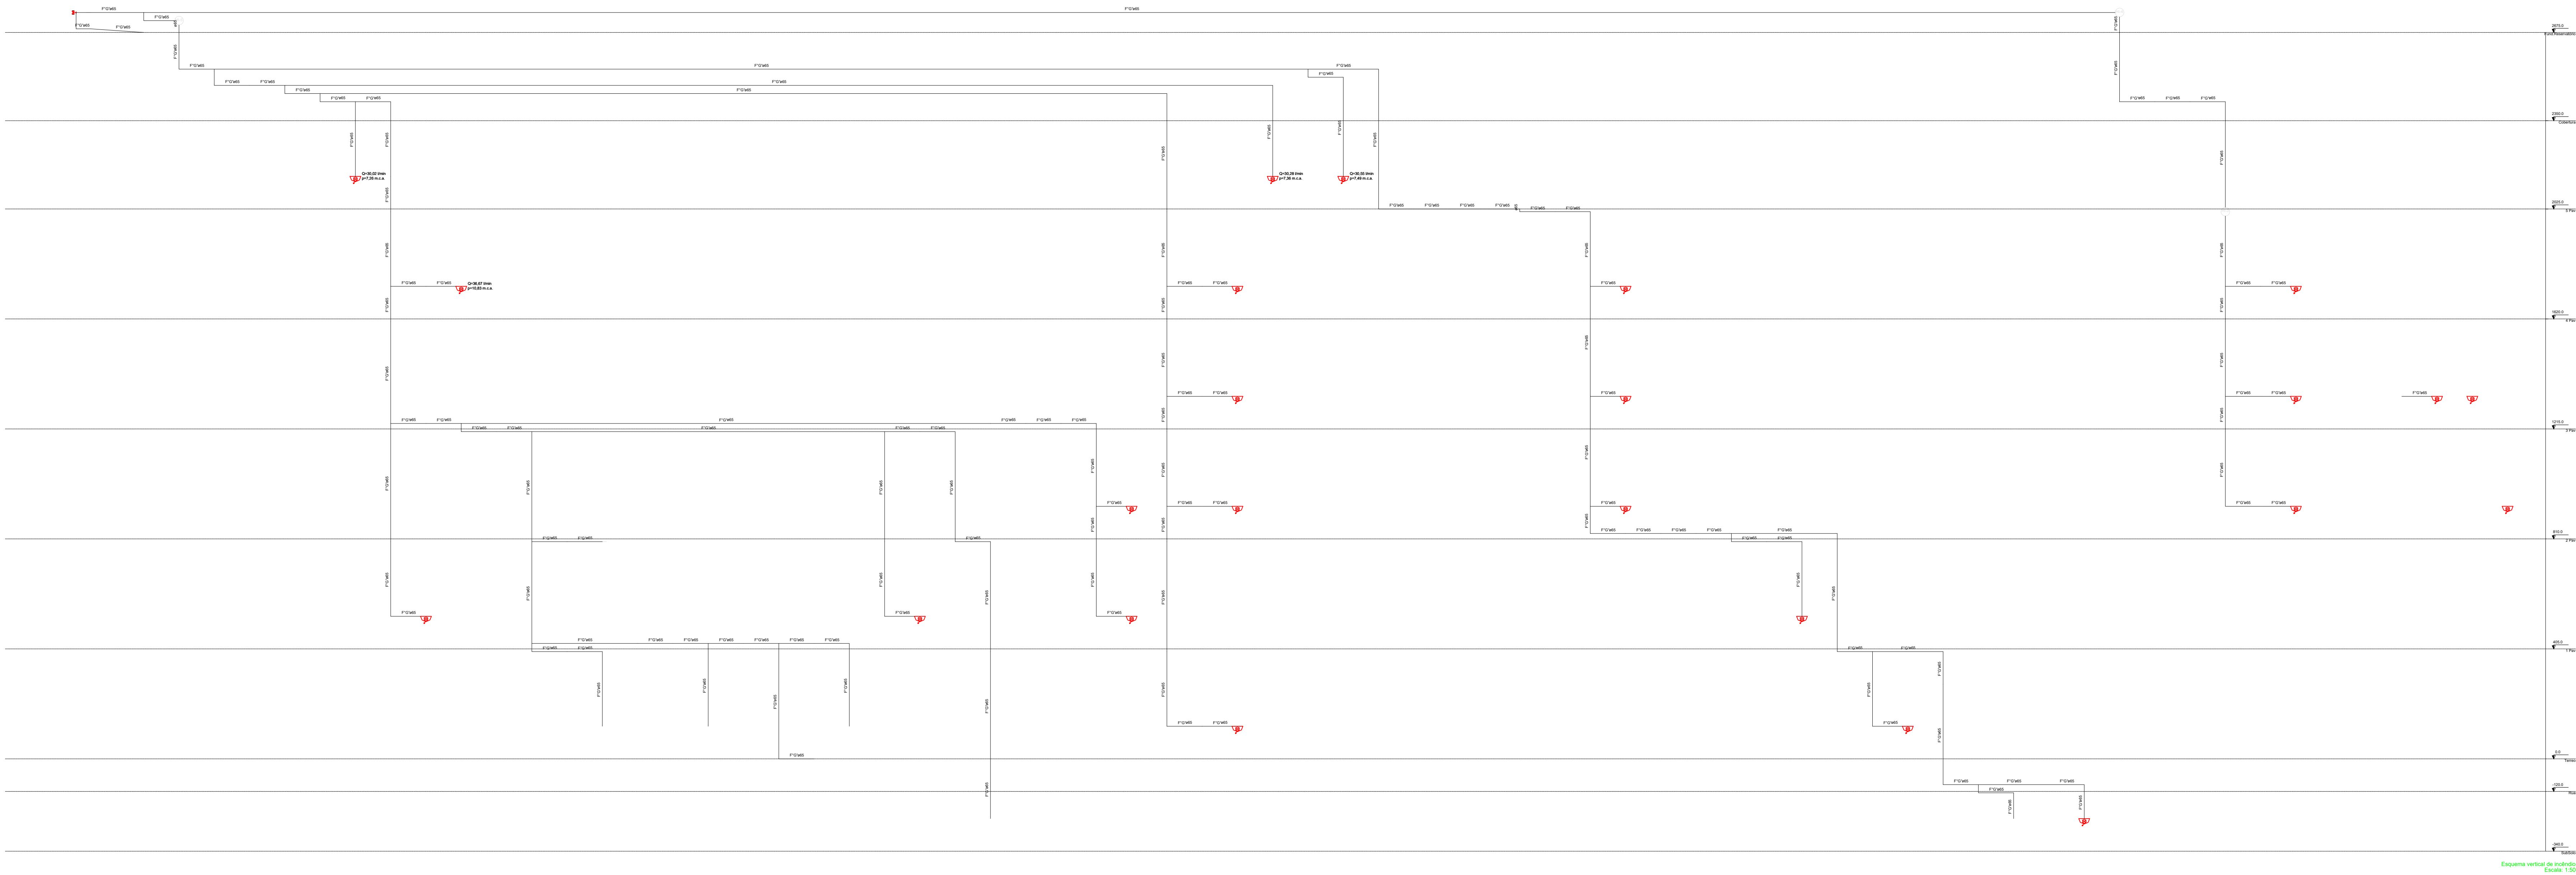DESCRIÇÃO DA PRANCHA:
PLANTA BAIXA - HIDRÁULICO PREVENTIVO E SPDA



ESQUEMA VERTICAL HIDRÁULICO PREVENTIVO

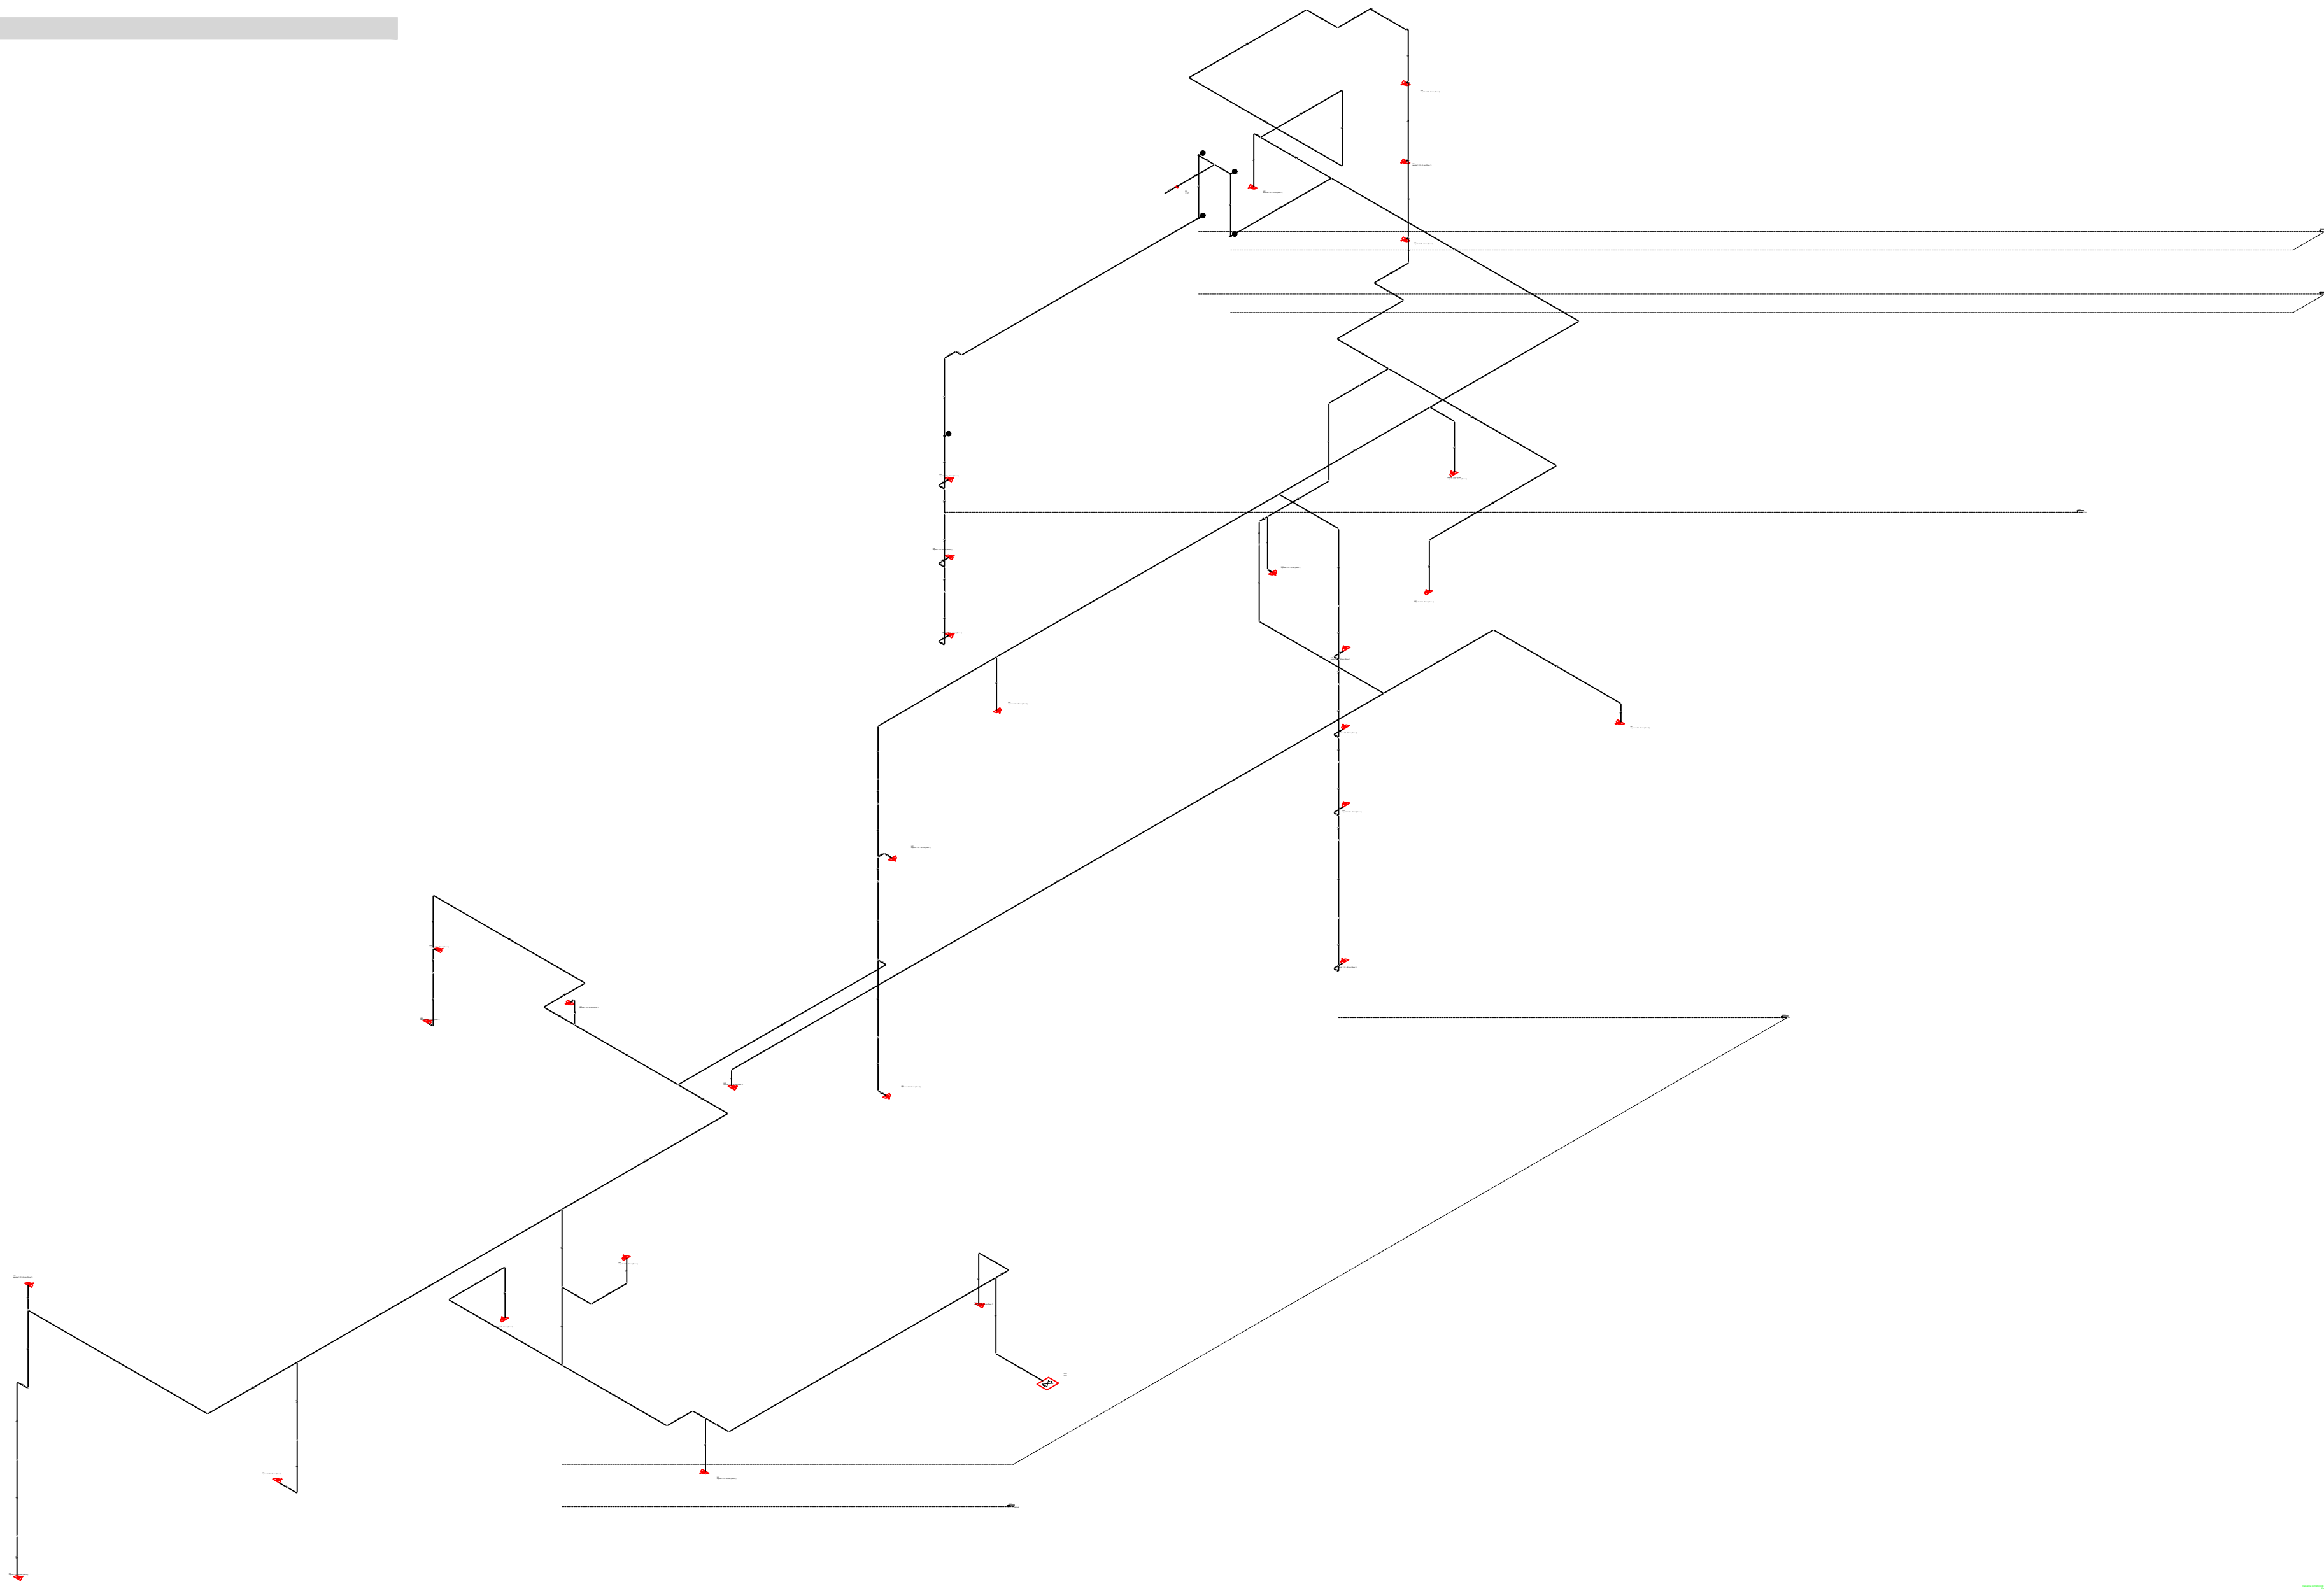ESCALA: 1/100



ESQUEMA ISOMÉTRICO HIDRÁULICO PREVENTIVO

SEM ESCALA

TABELA DE REVISÃO		
Rev.	Resp. Téc.	Data
EMISSÃO DOS PROJETOS		
R10	Heitor M. Henrich	20/02/2018



End: R. Francisco Meis, 1261, sala 02 - XV de Novembro, Corupa - SC, CEP 88355-400 e-mail: heitor.matheus@henrichengenharia.com - Fones: (48) 99999934

OBRA: PROJETO HIDRÁULICO PREVENTIVO COLÉGIO ADVENTISTA DE BALNEÁRIO CAMBORIÚ	
Resp. Téc: Engenheiro civil Heitor Matheus Henrich Eng. Civil - CREA/SC 46392/2	Sit: henrichengenharia.com e-mail: heitor.matheus@henrichengenharia.com Fones: (48) 99999934

Proprietário: INSTITUIÇÃO ADVENTISTA SUL BRASILEIRA DE EDUCACAO CENTRO DE BALNEARIO CAMBORIU	Local: RUA 600, S/N, CENTRO, BALNEÁRIO CAMBORIÚ - SC
--	---

DATA 26/02/2018	ESCALA: Indicadas	TIPO: Preventivo	CADISTA: Jólio Orlando Anacleto	FOLHA AD PRE.09/09
--------------------	----------------------	---------------------	------------------------------------	--------------------------

DESCRIÇÃO DA PRANCHA:
HIDRÁULICO PREVENTIVO